


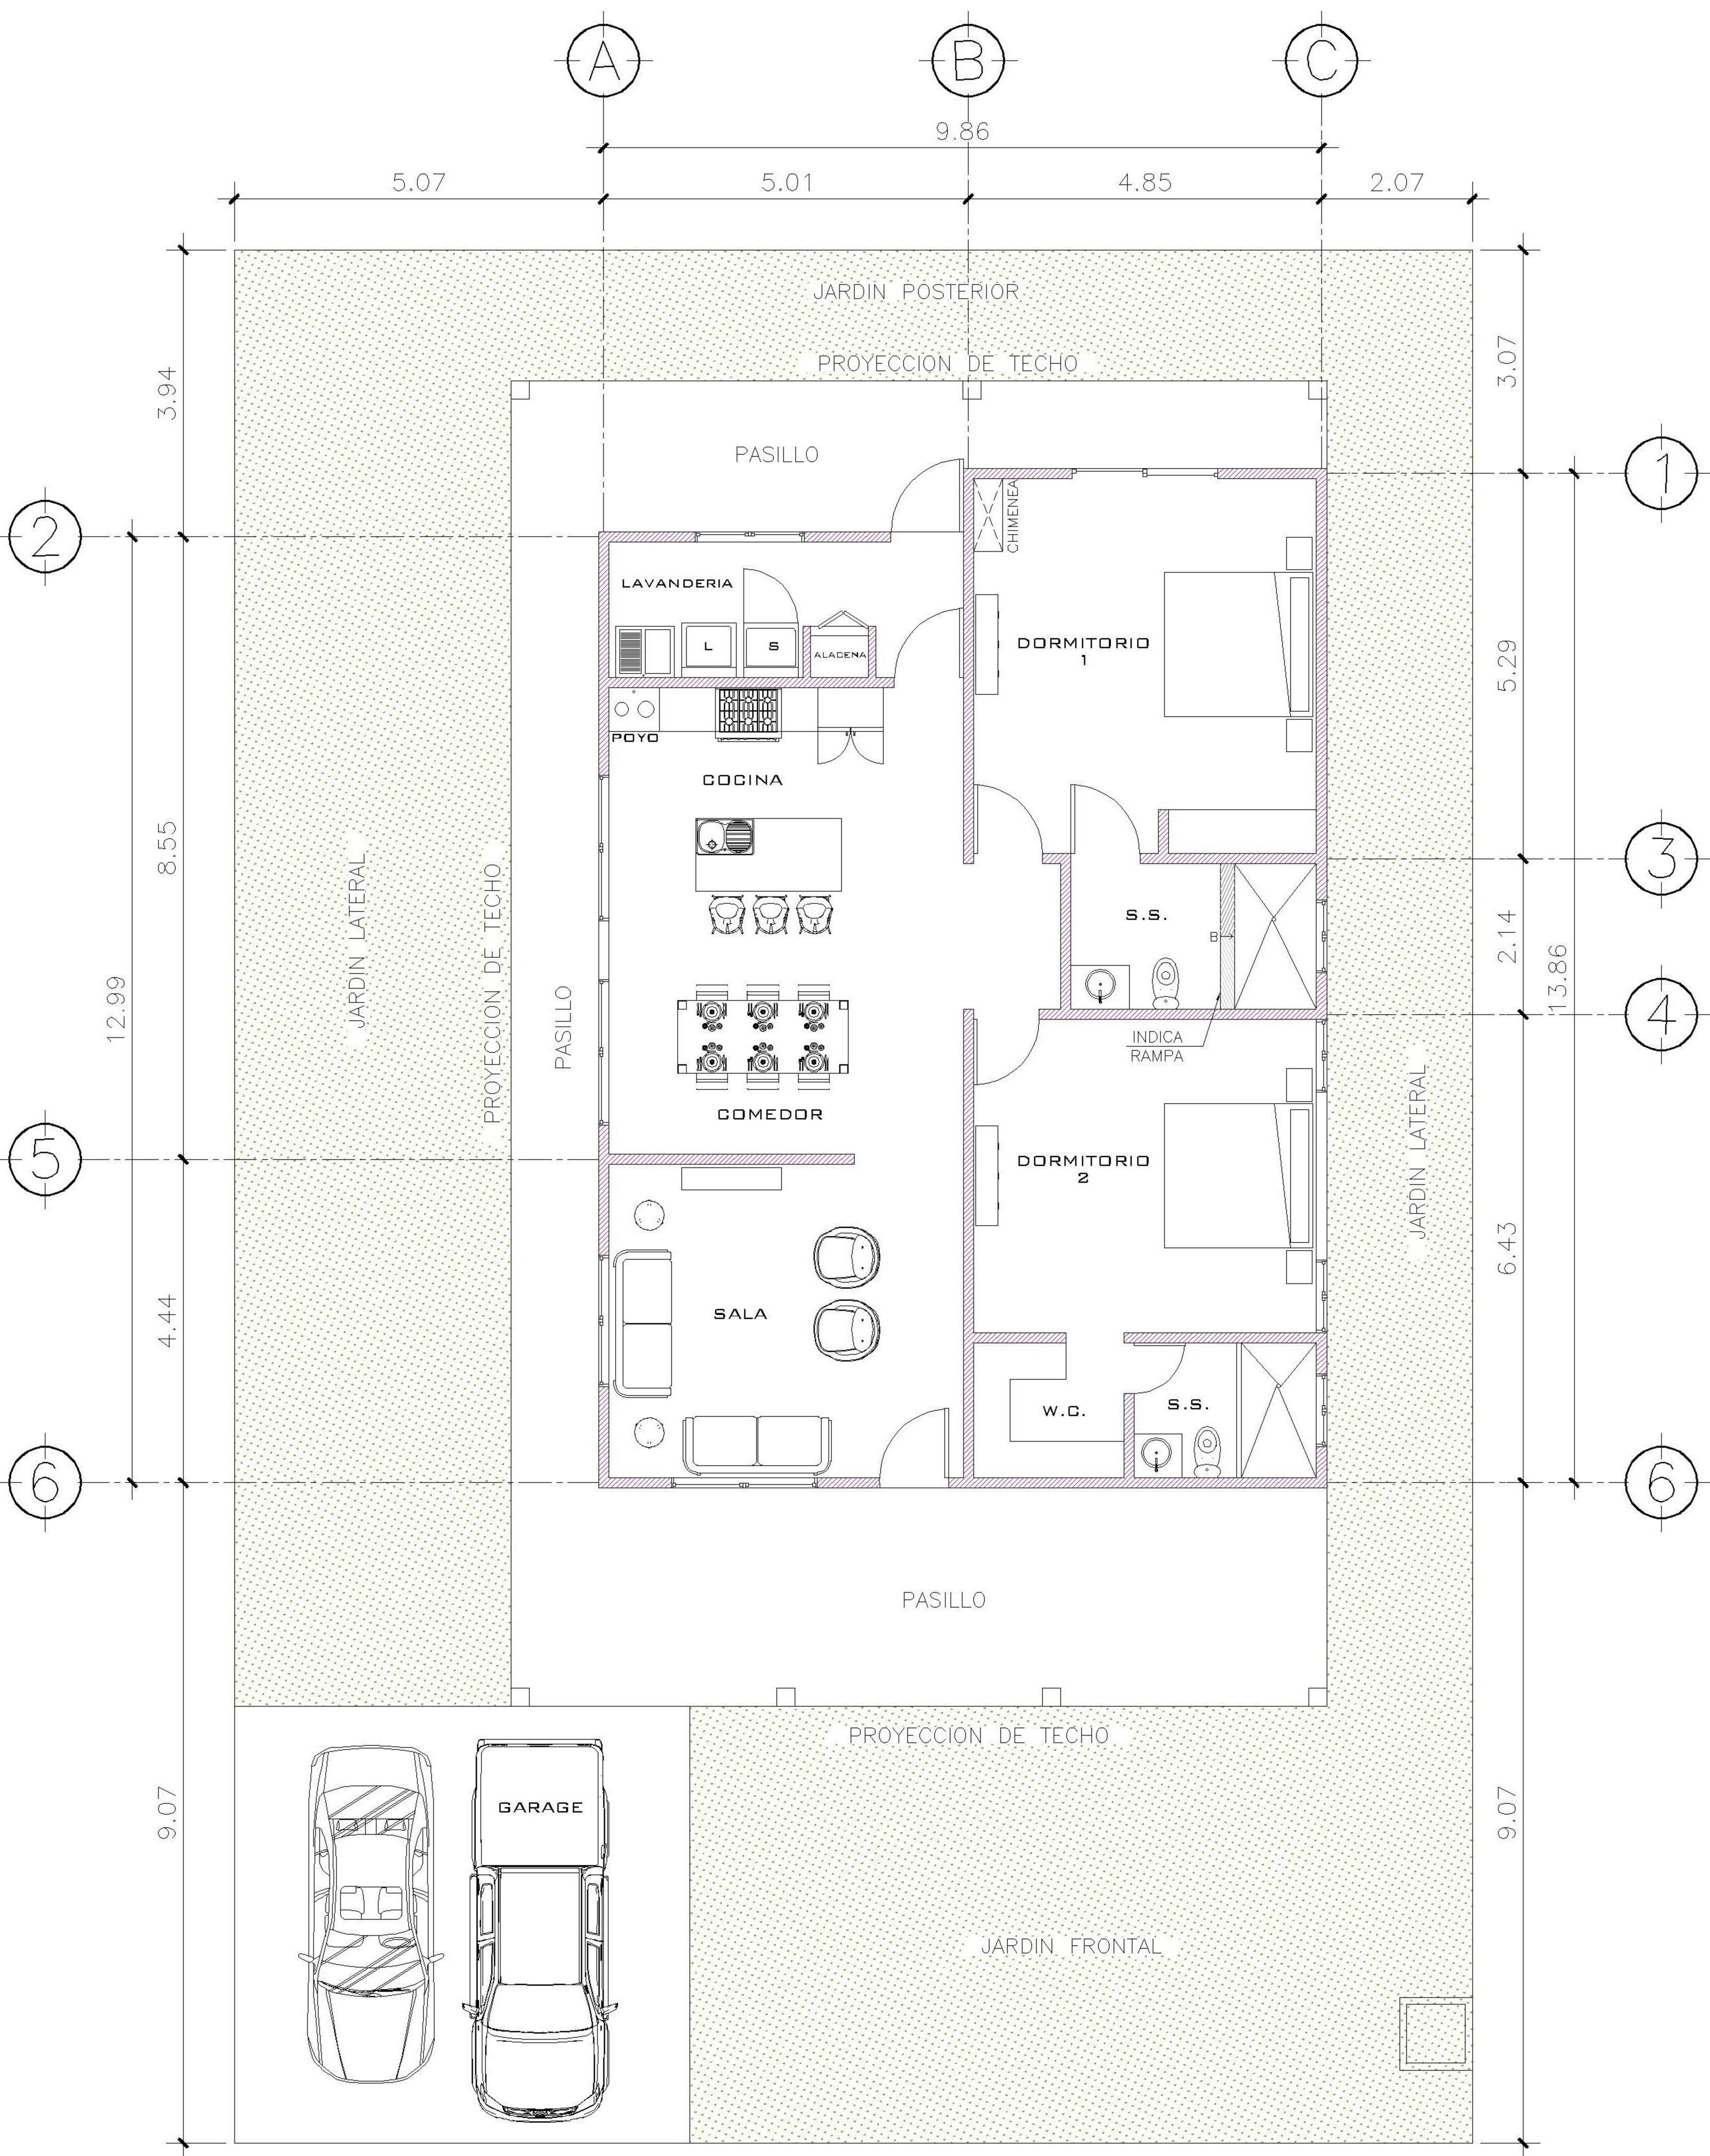

1 PLANTA NIVEL 1 AMOBLADA ESCALA: 1:100

SIMBOLOGIA ALTURA DE MUROS	
	MURO H: 2.60 M
	MURO H: 1.12 M

PROPIETARIO:

PROYECTO:
VIVIENDA CHICHICASTENANGO

UBICACIÓN:

PLANIFICADO POR:
ING. JUANJO

EJECUTÓ:
CONSTRUCTORA DEL ATLANTICO

DIBUJÓ:
CONSTRUCTORA DEL ATLANTICO

OBSERVACIONES

CONSTRUCTORA DEL ATLANTICO
INGENIERÍA Y ARQUITECTURA

CONTENIDO:

PLANTA AMOBLADA

(F) ING. JUANJO

FECHA:
ENERO 2026

ESCALA:
INDICADA

ARQUITECTURA

ESTRUCTURA


INSTALACIONES

CIVIL

HOJA:
01/12




02/12

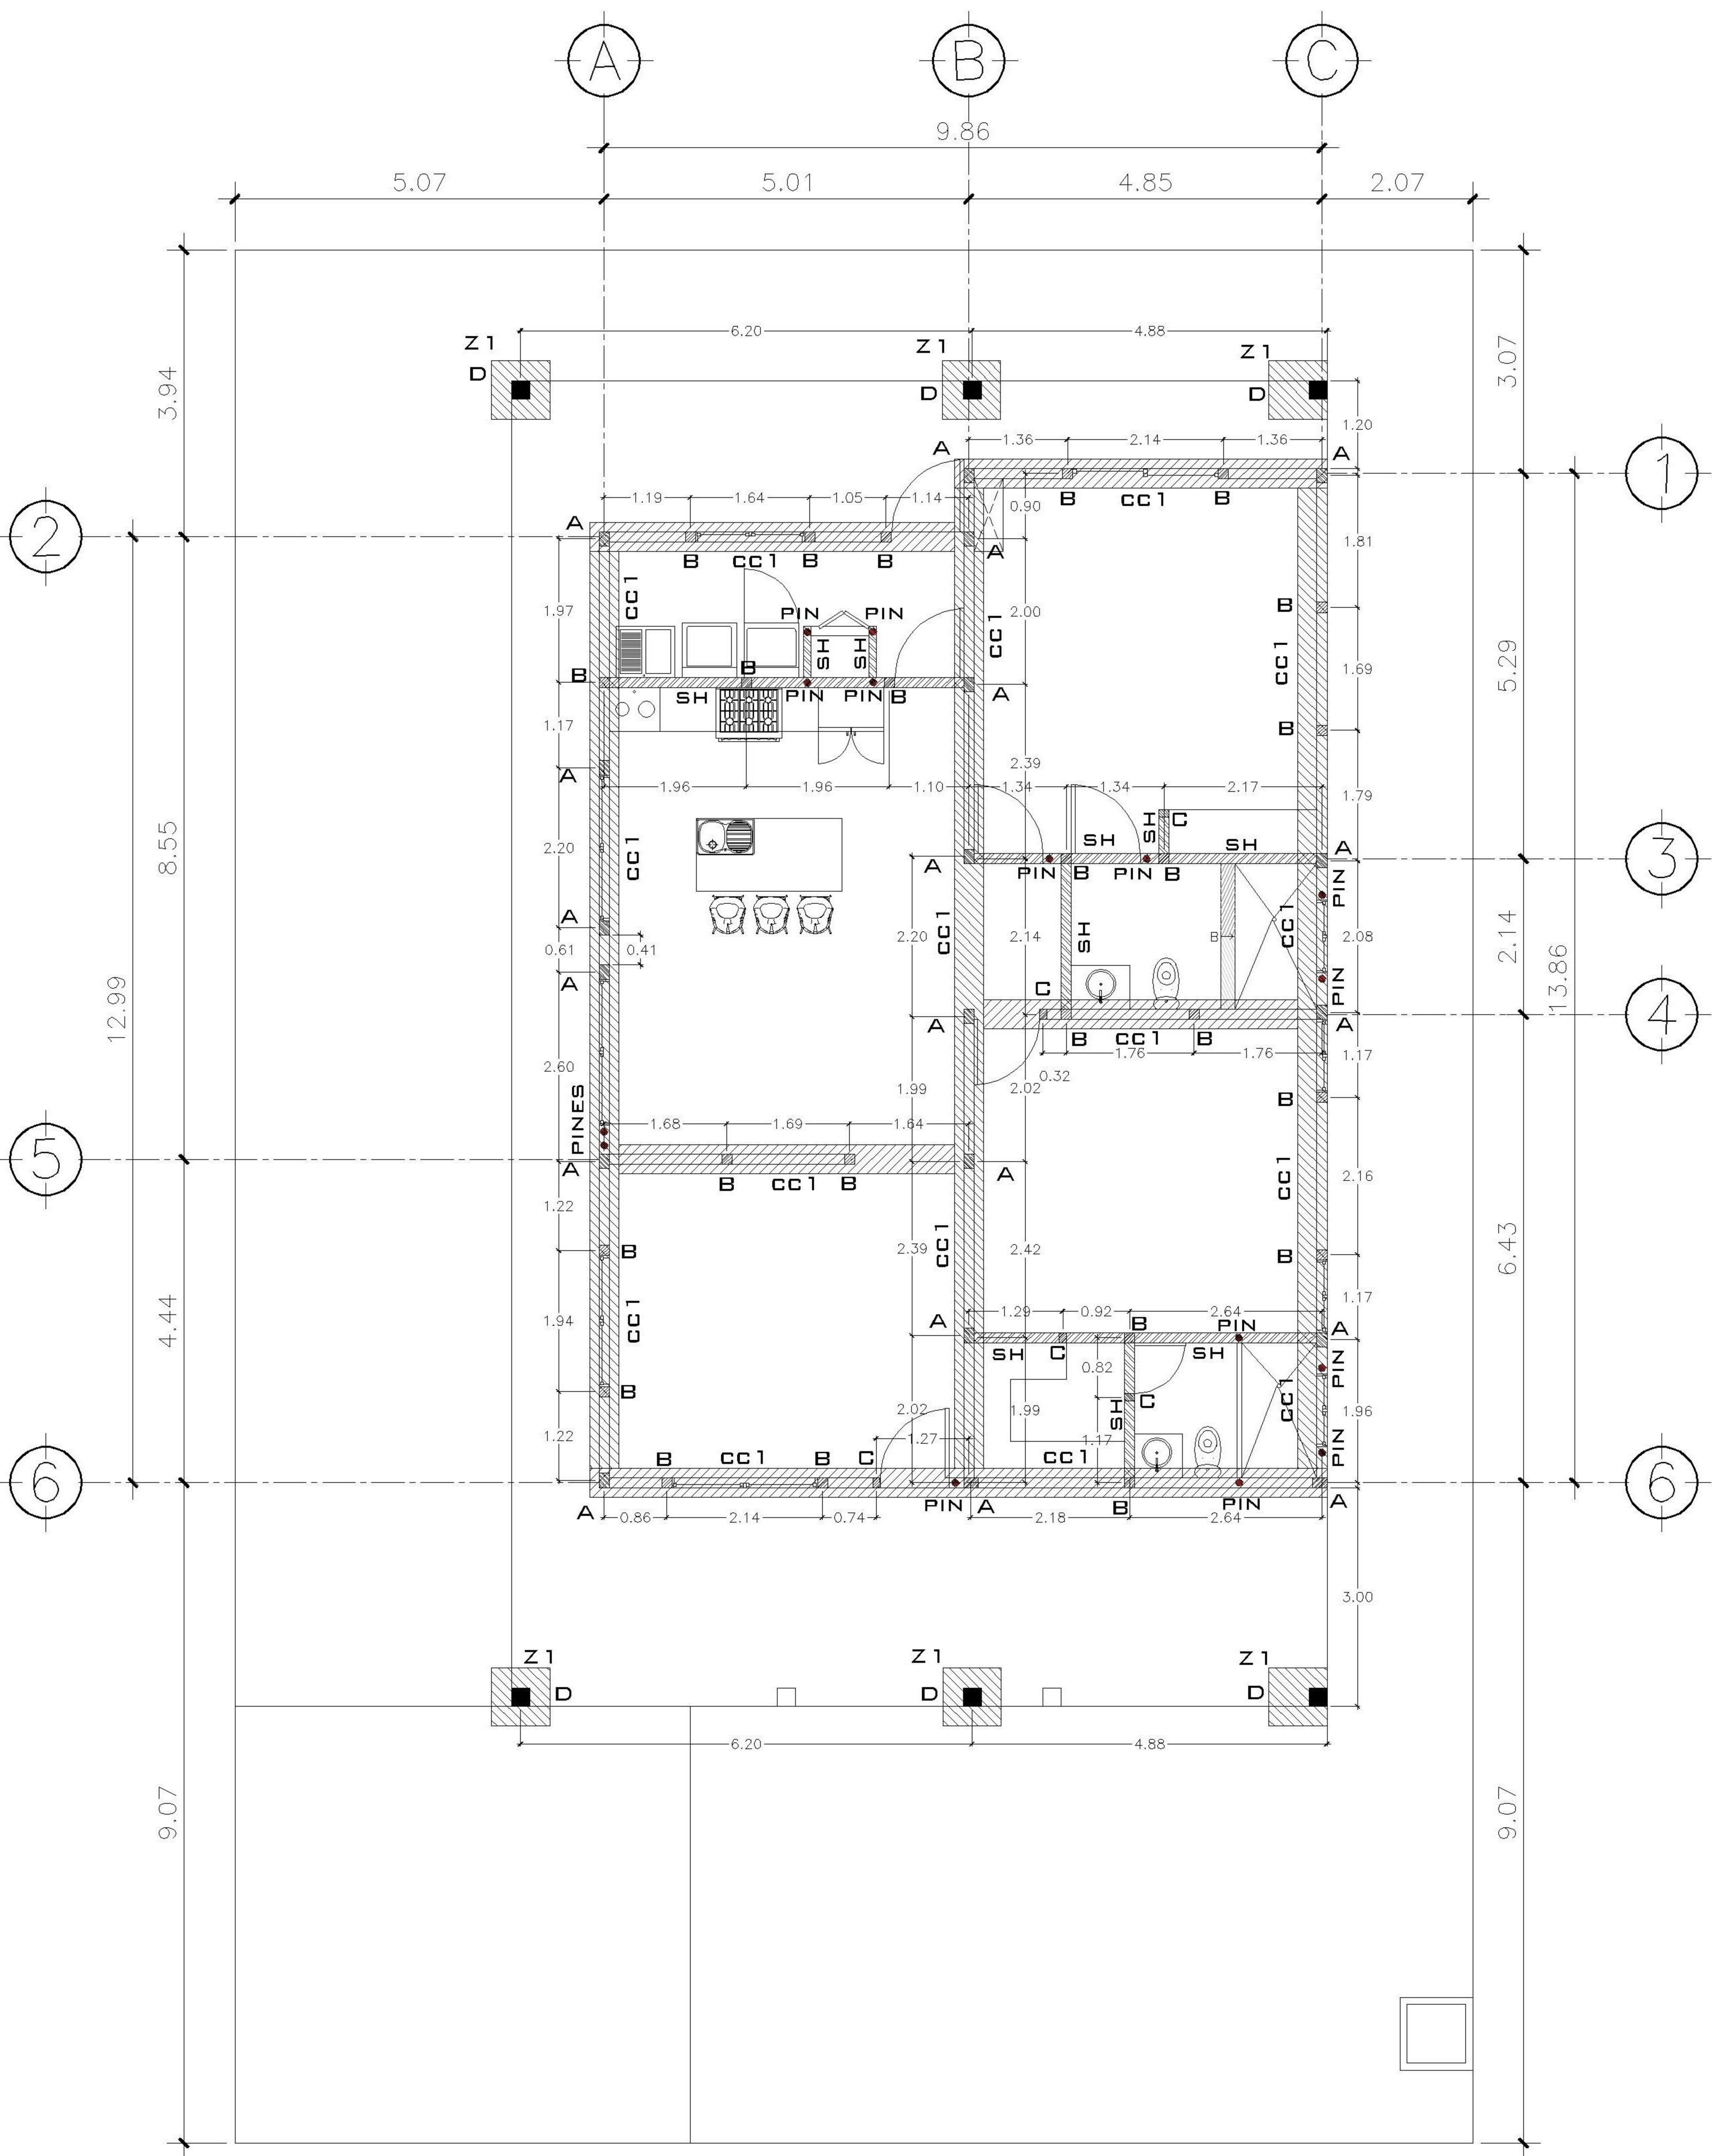


1 PLANTA NIVEL 1
CIMENTACION Y COLUMNAS


ESCALA: 1:100

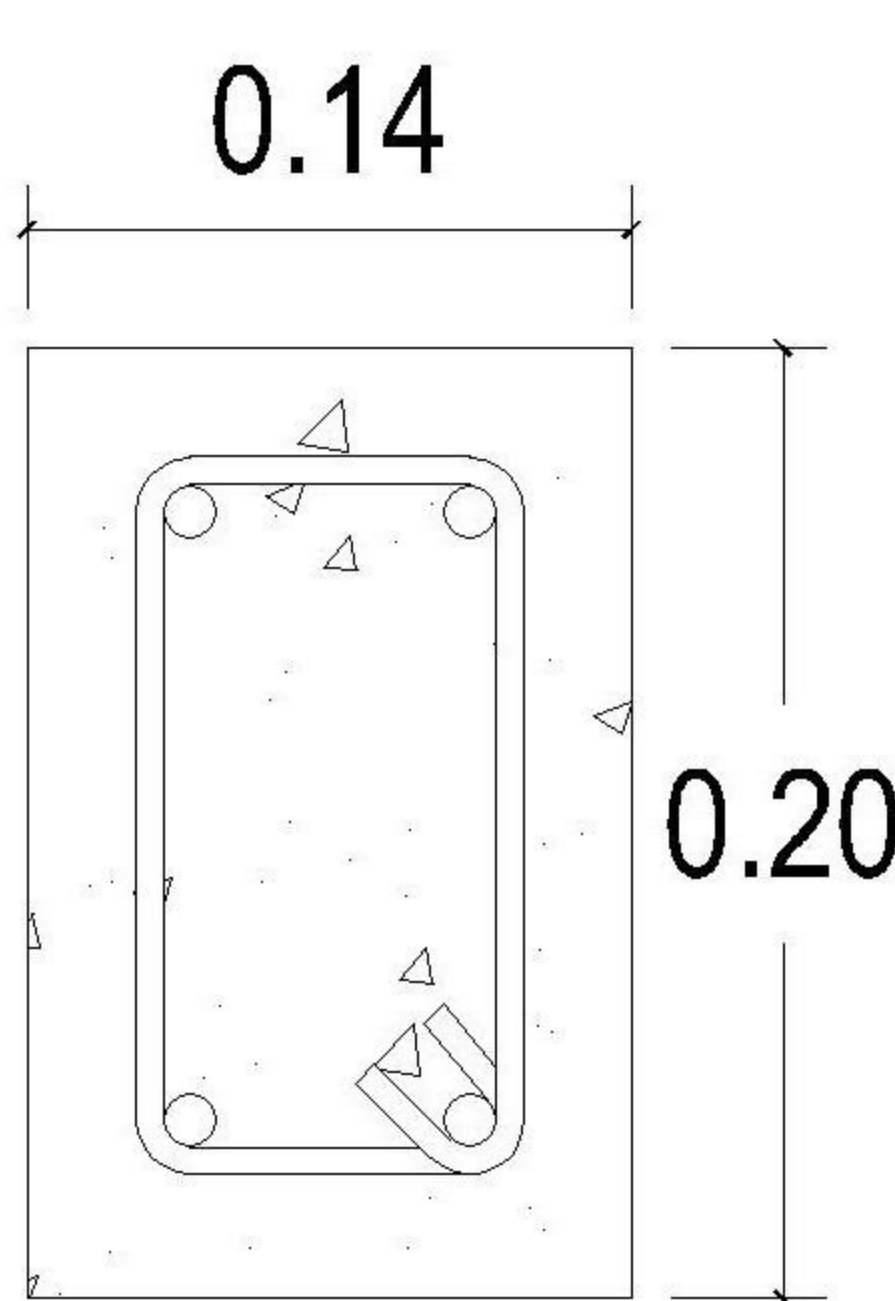


COLUMNA A
4 Ø1/2" +est.Ø1/4" @ 0.15

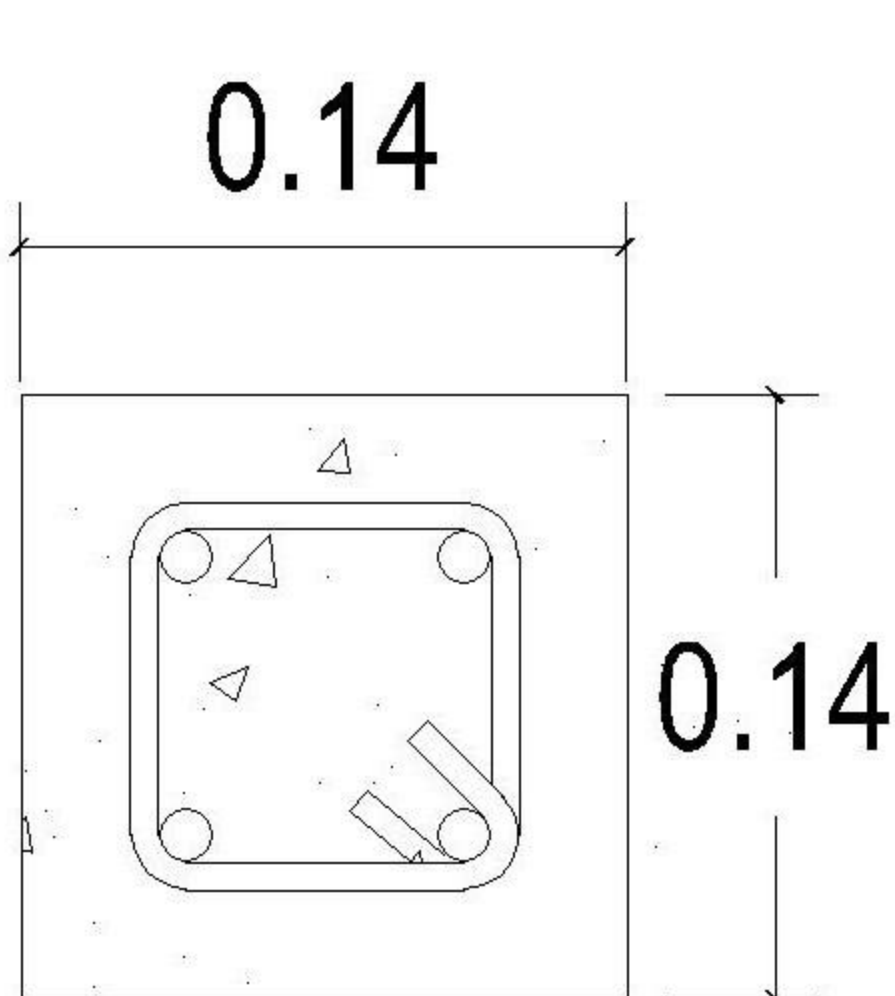


COLUMNA B
4 Ø3/8" +est.Ø1/4" @ 0.15

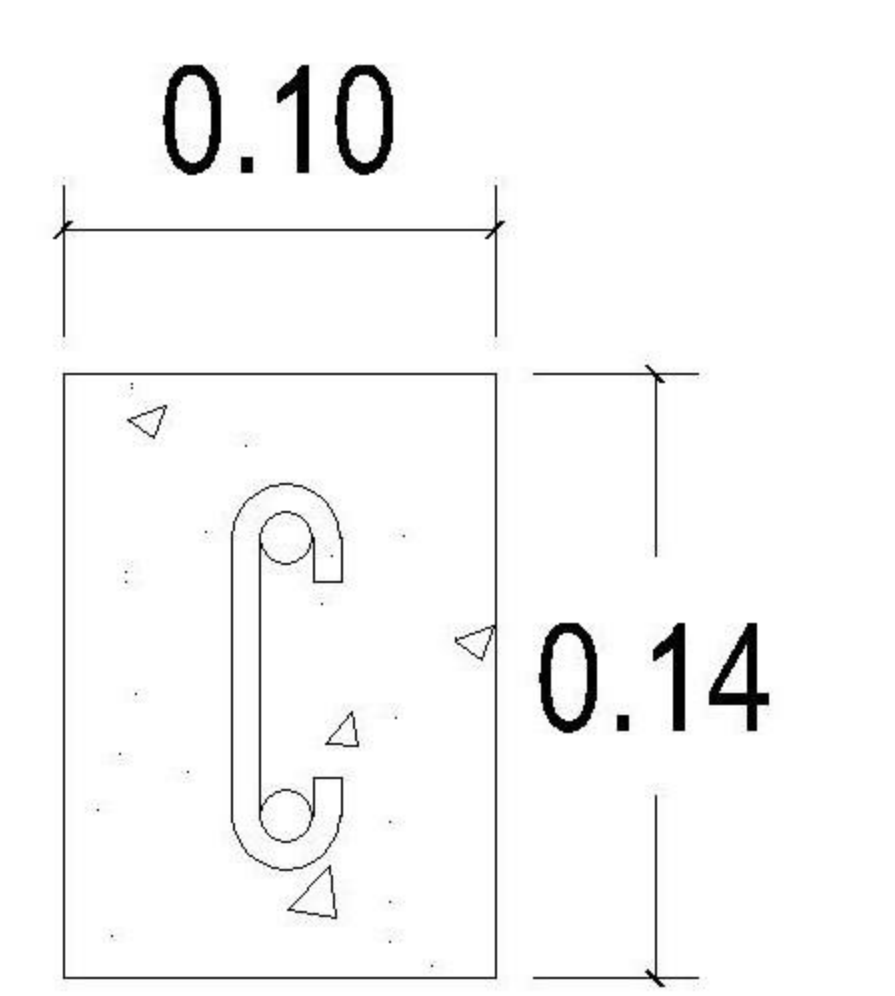


COLUMNA C
2 Ø3/8" +esl.Ø1/4" @ 0.20

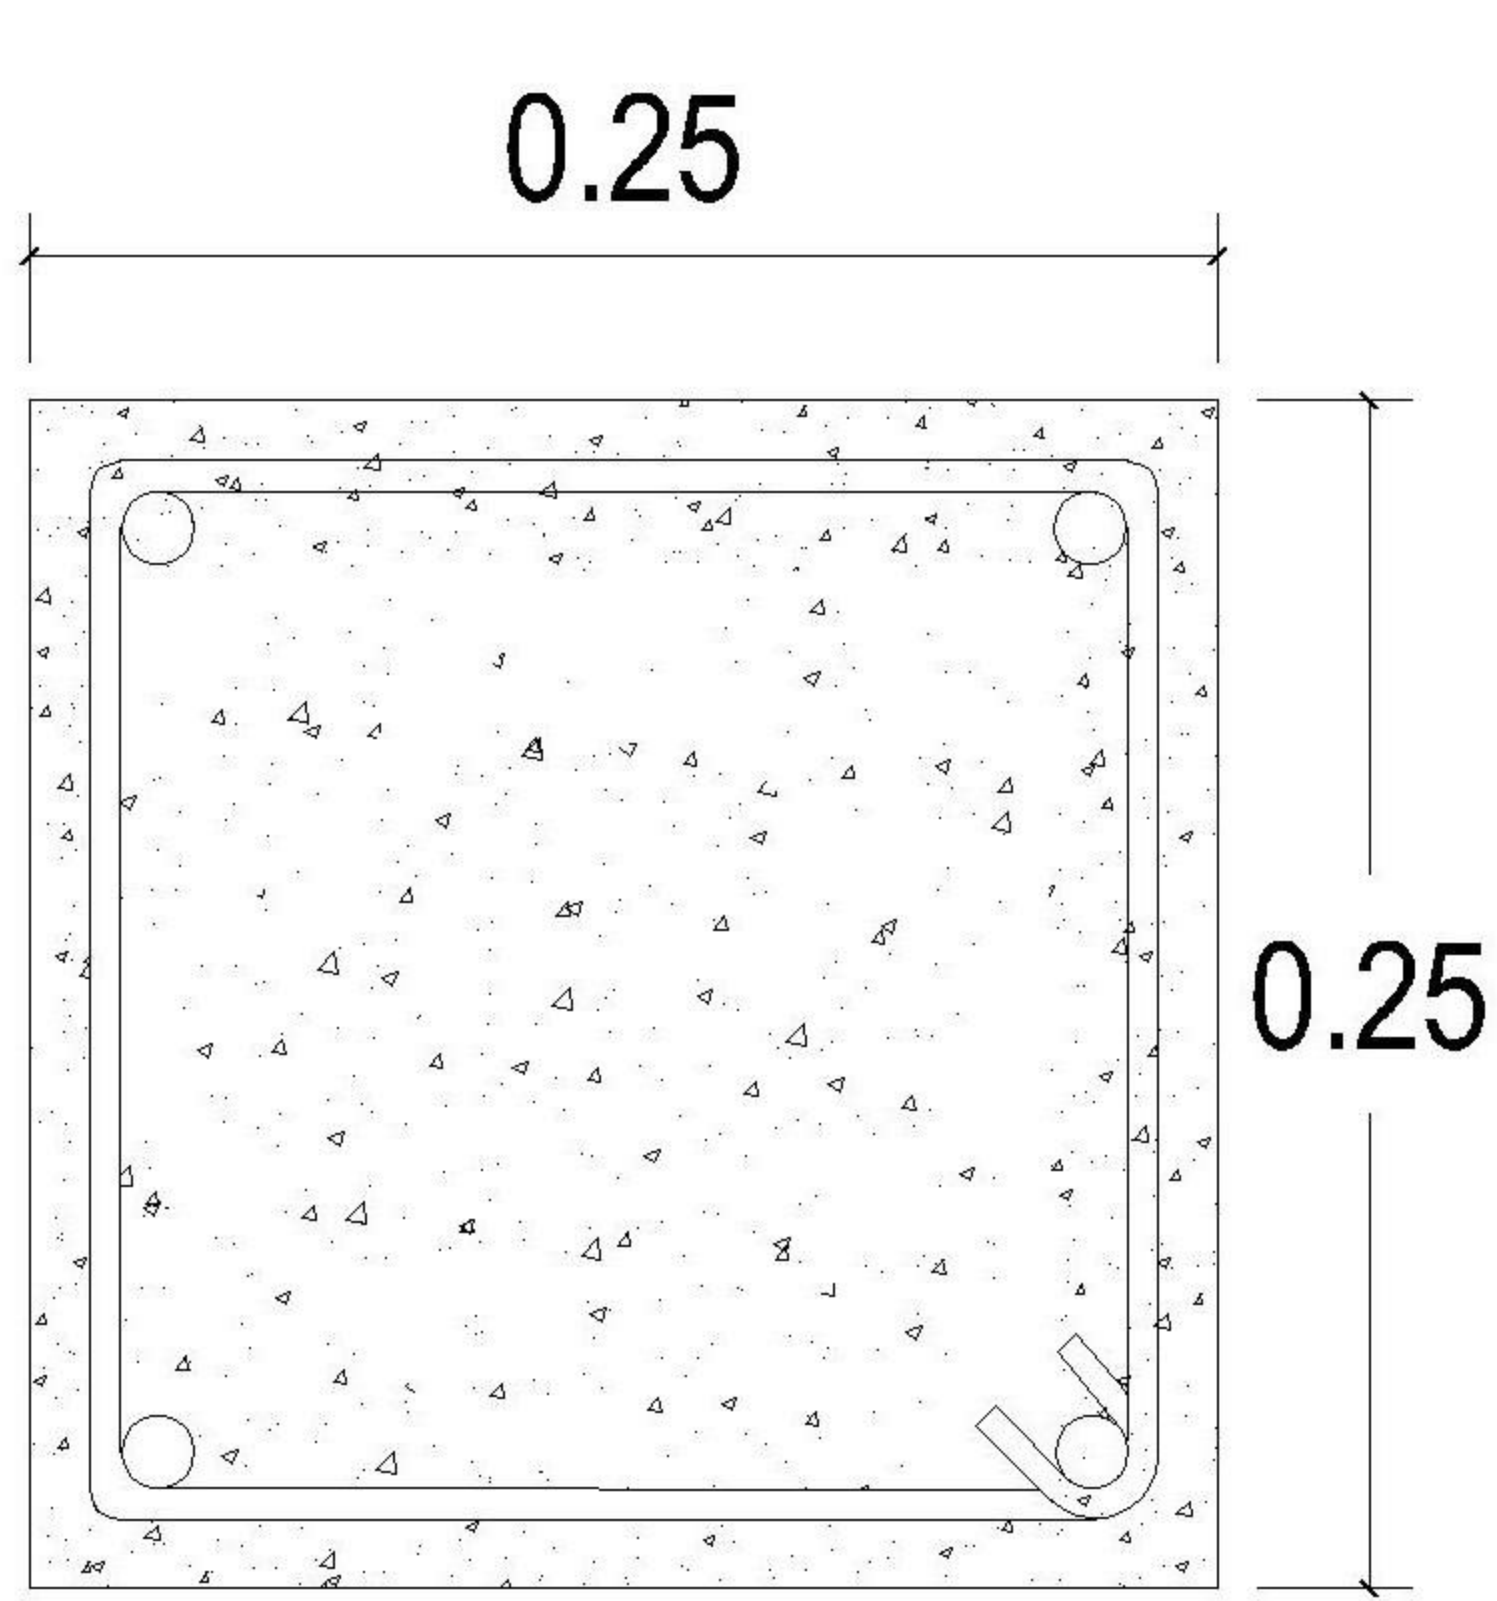

COLUMNA D
4 Ø5/8" + EST. Ø1/4" @ 0.15

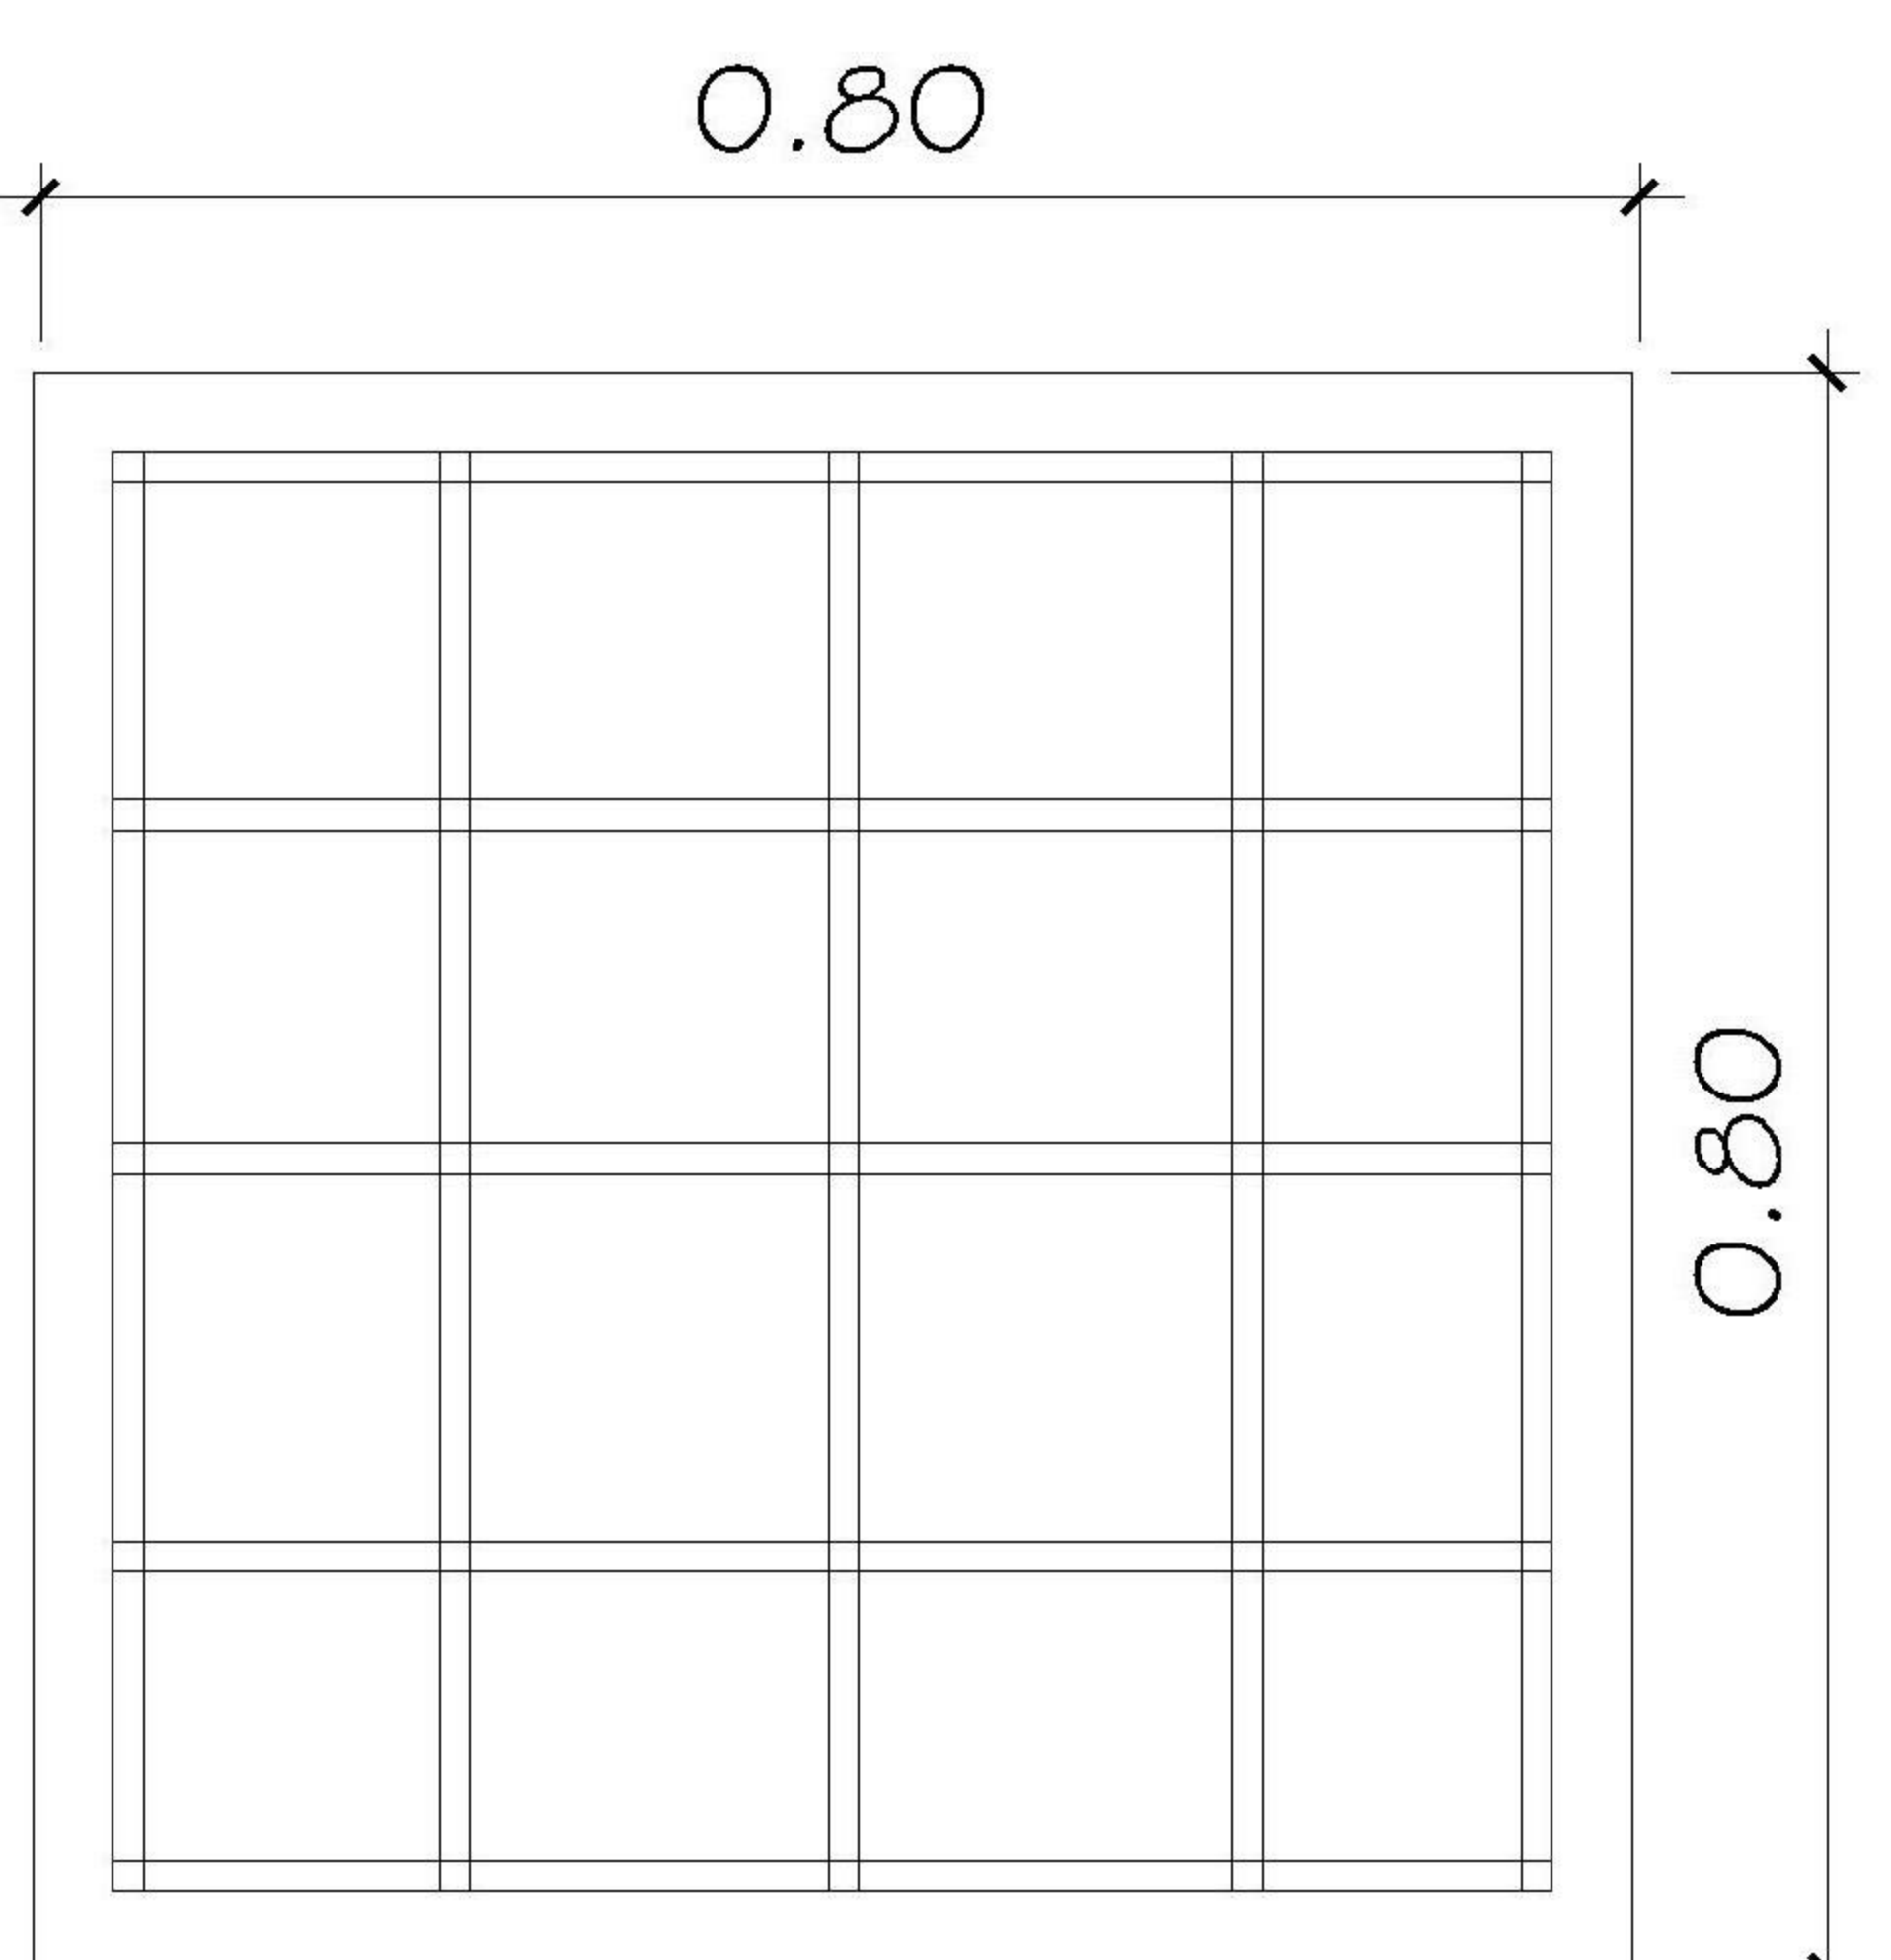

ZAPATA Z1, E=0.20 M
5 REFUERZO Ø1/2" EN CADA SENTIDO

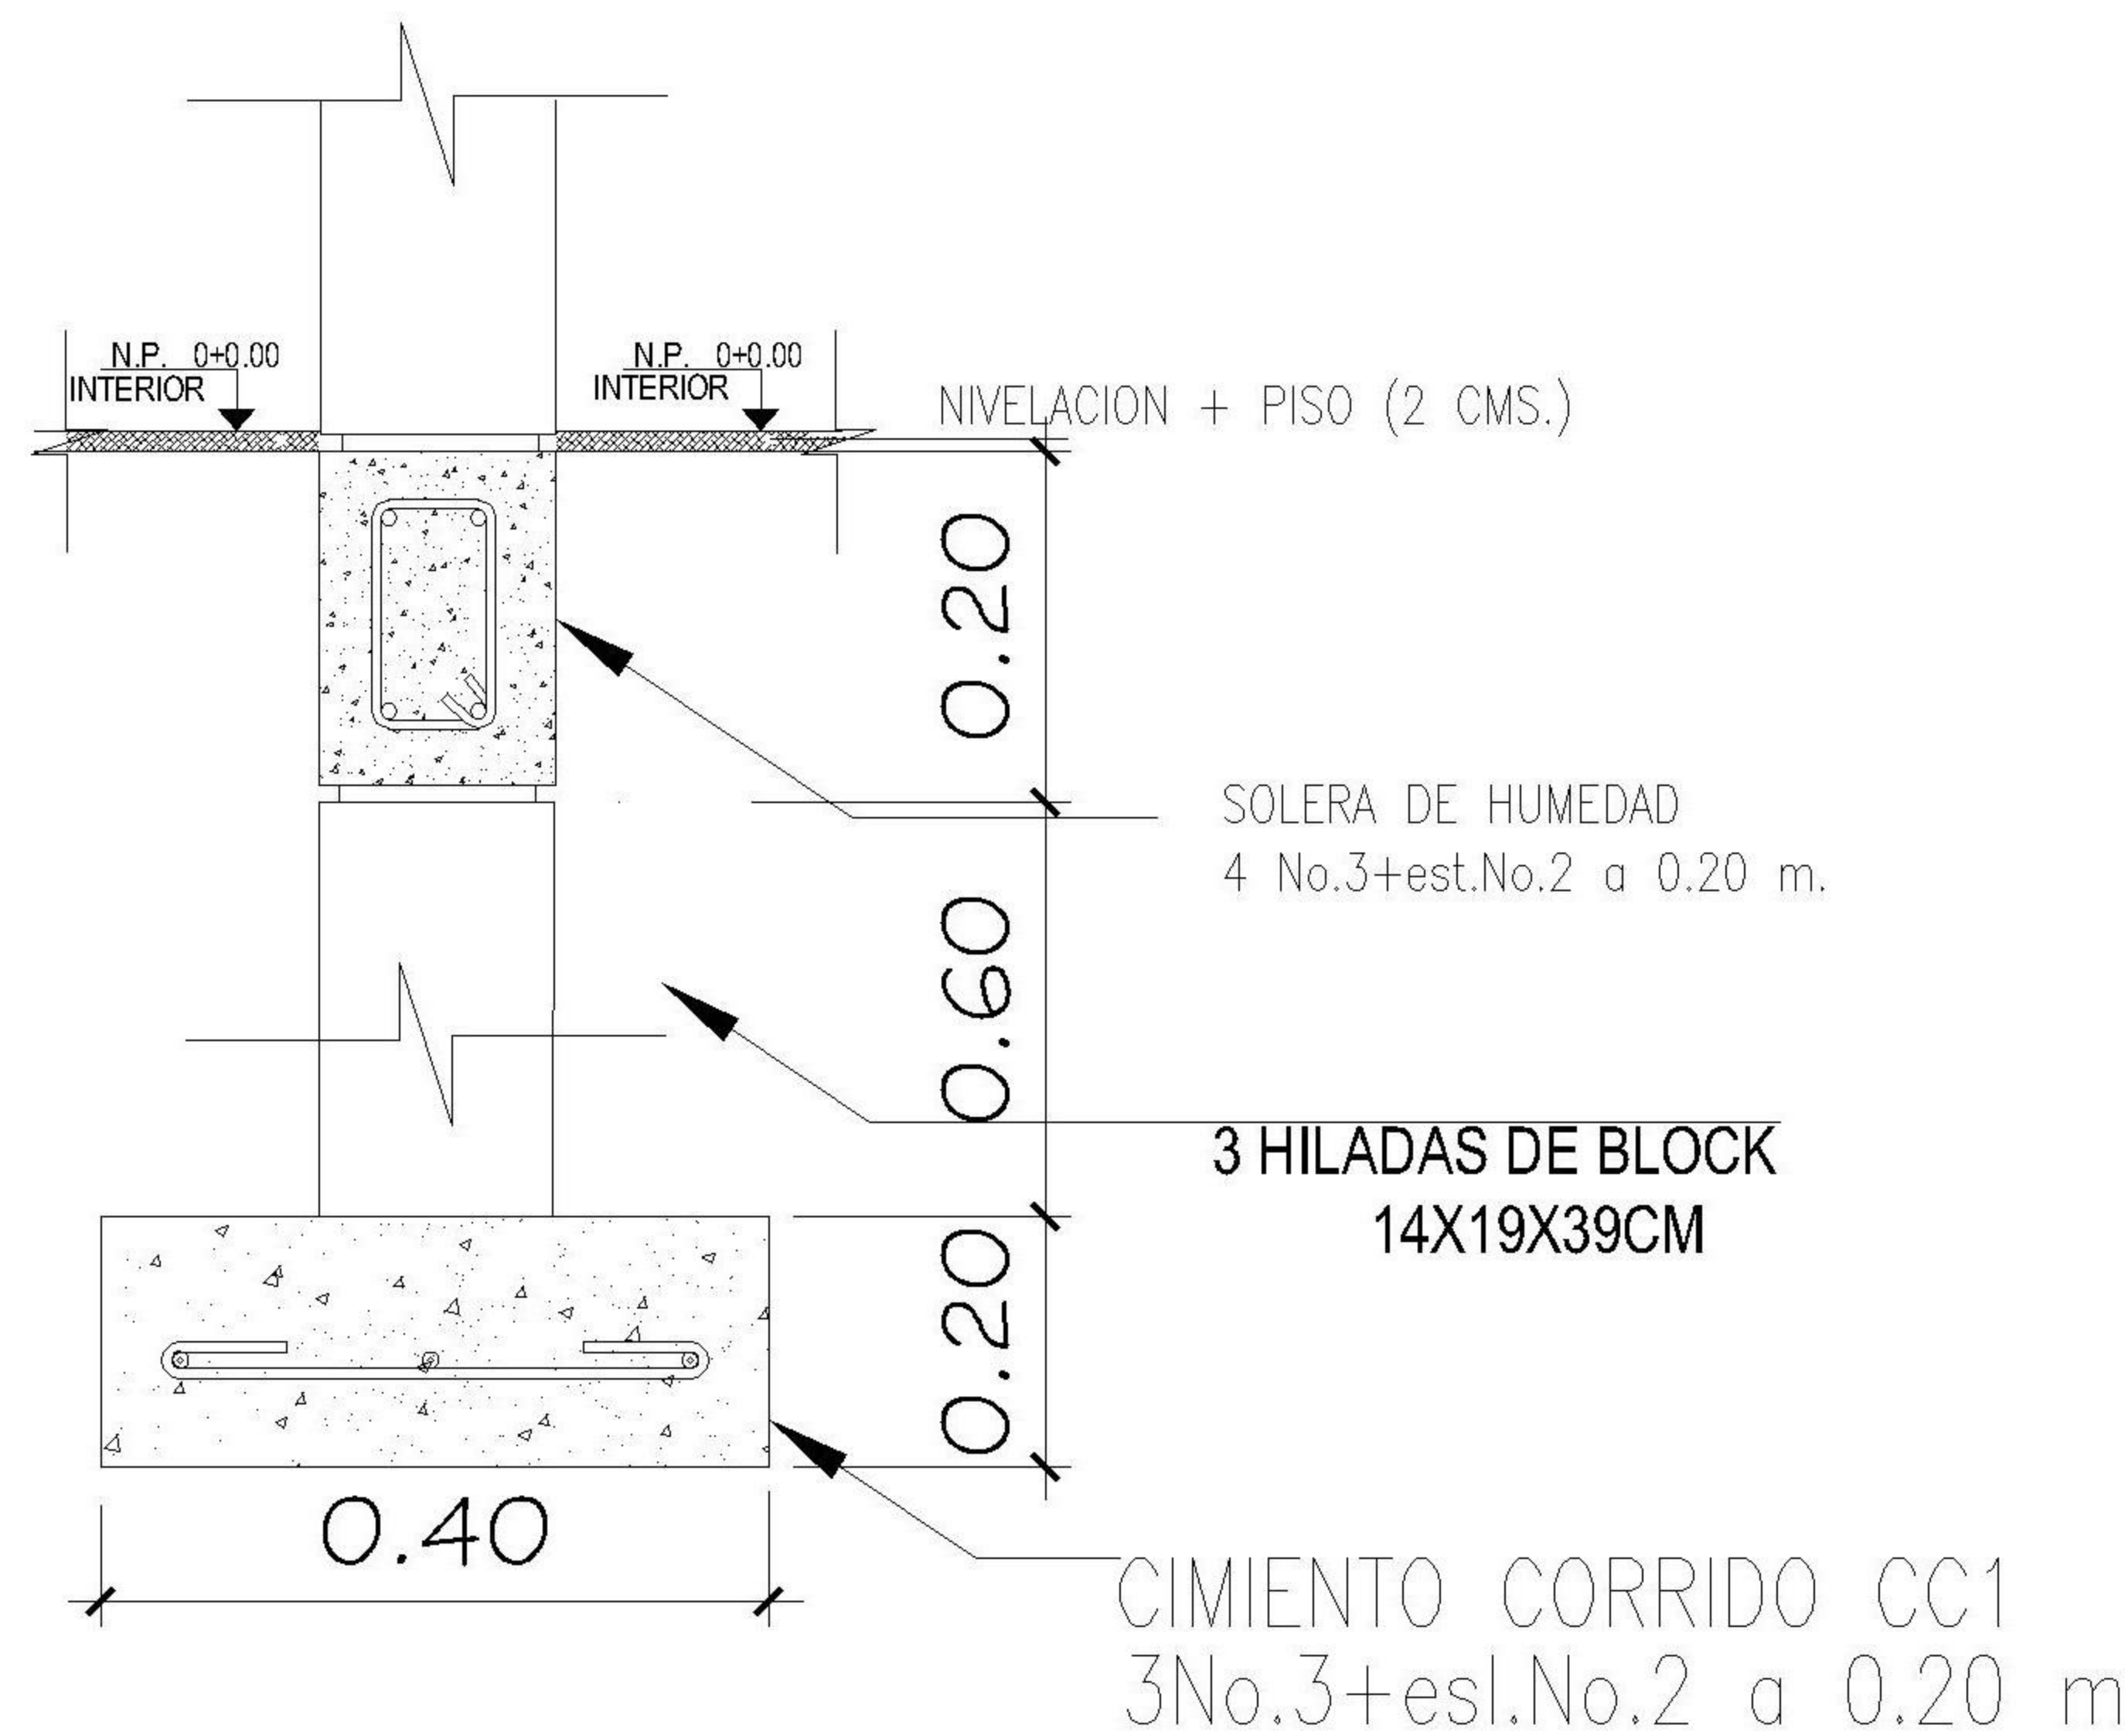

CIMIENTO CORRIDO CC 1

PROPIETARIO:
PROYECTO: VIVIENDA CHICHICASTENANGO
UBICACIÓN:
PLANIFICADO POR: ING. JUANJO
EJECUTÓ: CONSTRUCTORA DEL ATLANTICO
DIBUJÓ: CONSTRUCTORA DEL ATLANTICO

OBSERVACIONES

--




CONTENIDO:

PLANTA CIMENTACION Y COLUMNAS
--

--

FECHA:
ENERO 2026
ESCALA:
INDICADA


CATEGORÍA	HOJA:
ARQUITECTURA	
ESTRUCTURA	
INSTALACIONES	
CIVIL	
	03/12

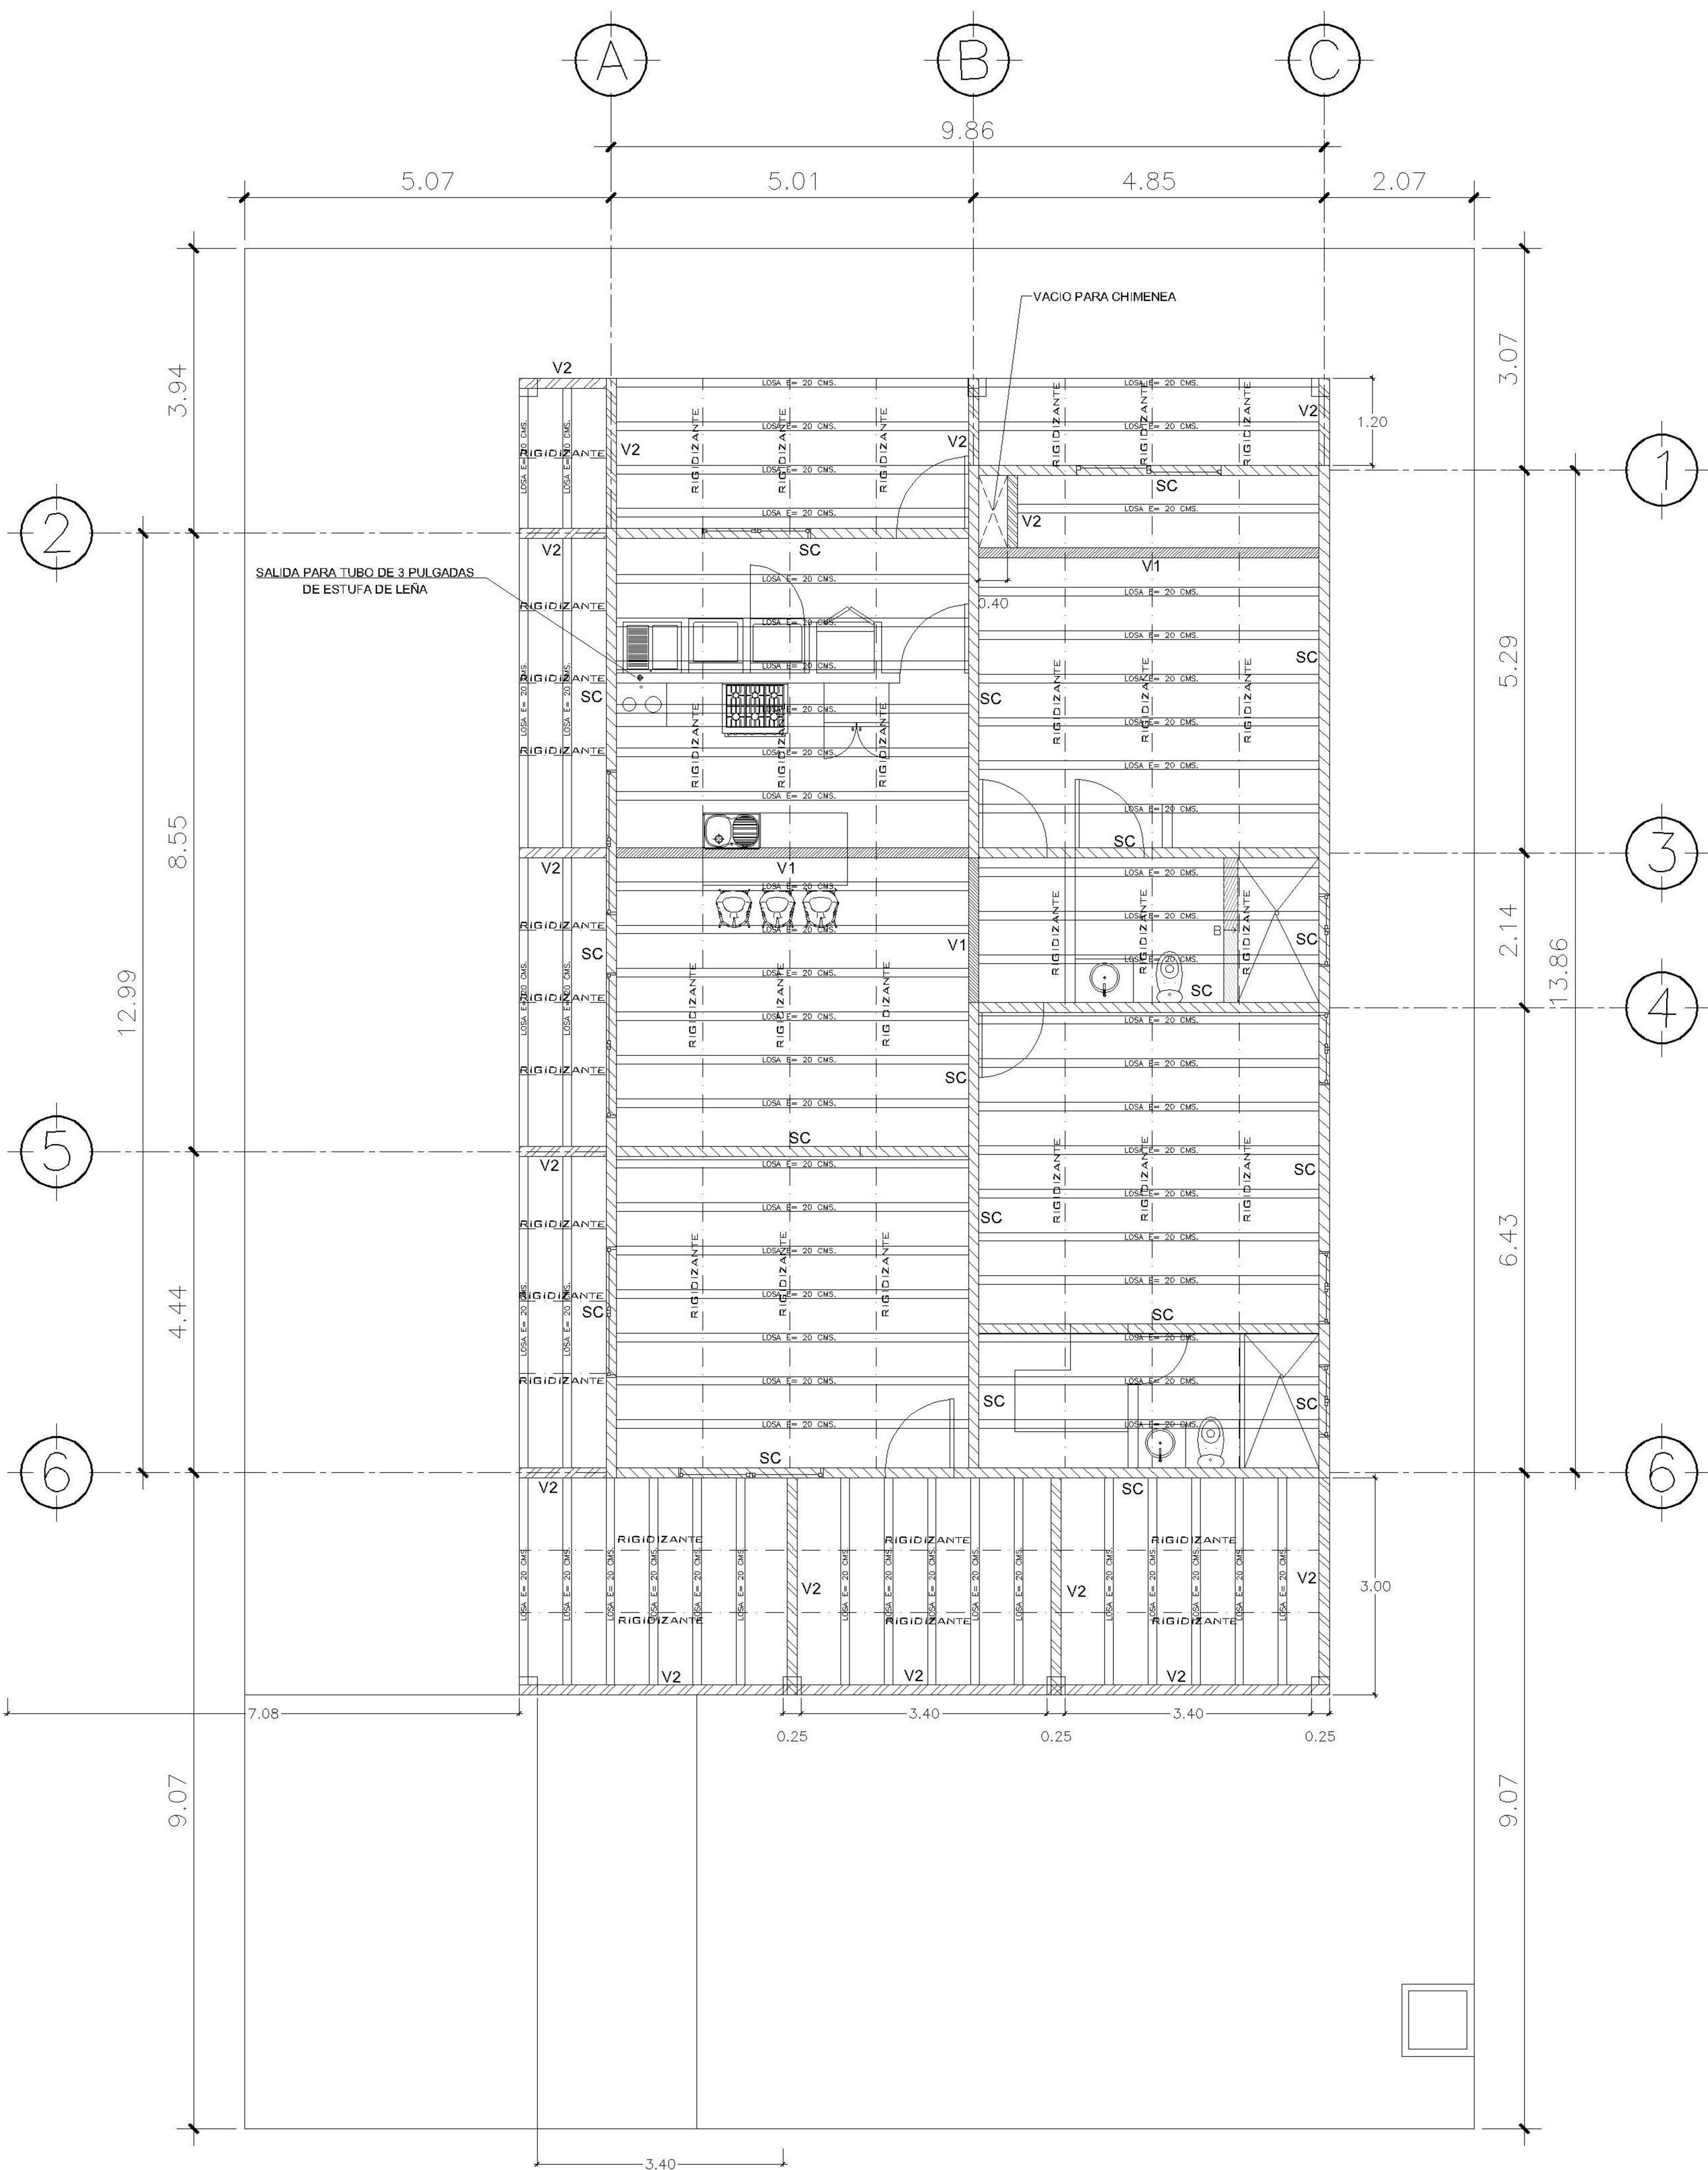

1


PLANTA NIVEL 1
LOSA Y VIGAS

ESCALA: 1:100

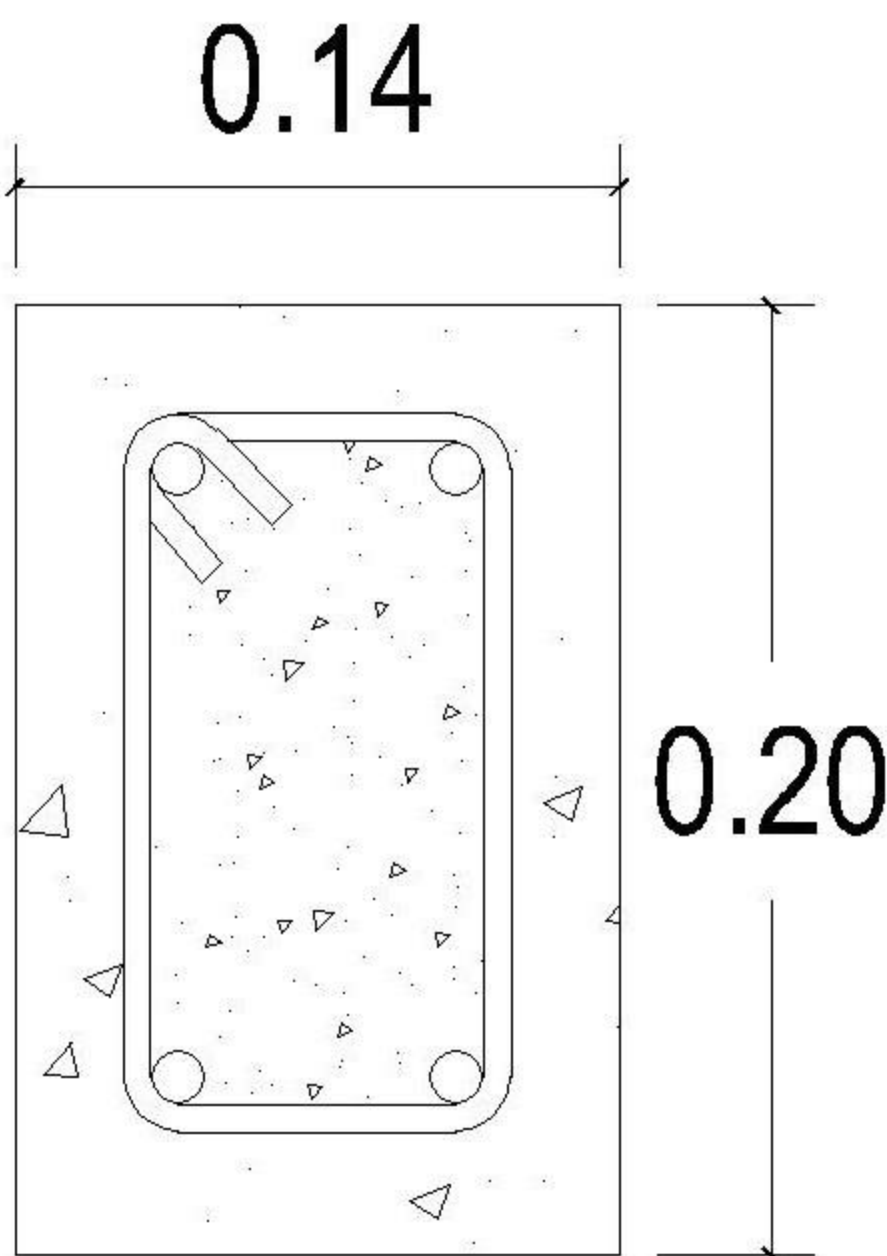


VIGA V1

4 Ø5/8" + est.Ø1/4" @ 0.10

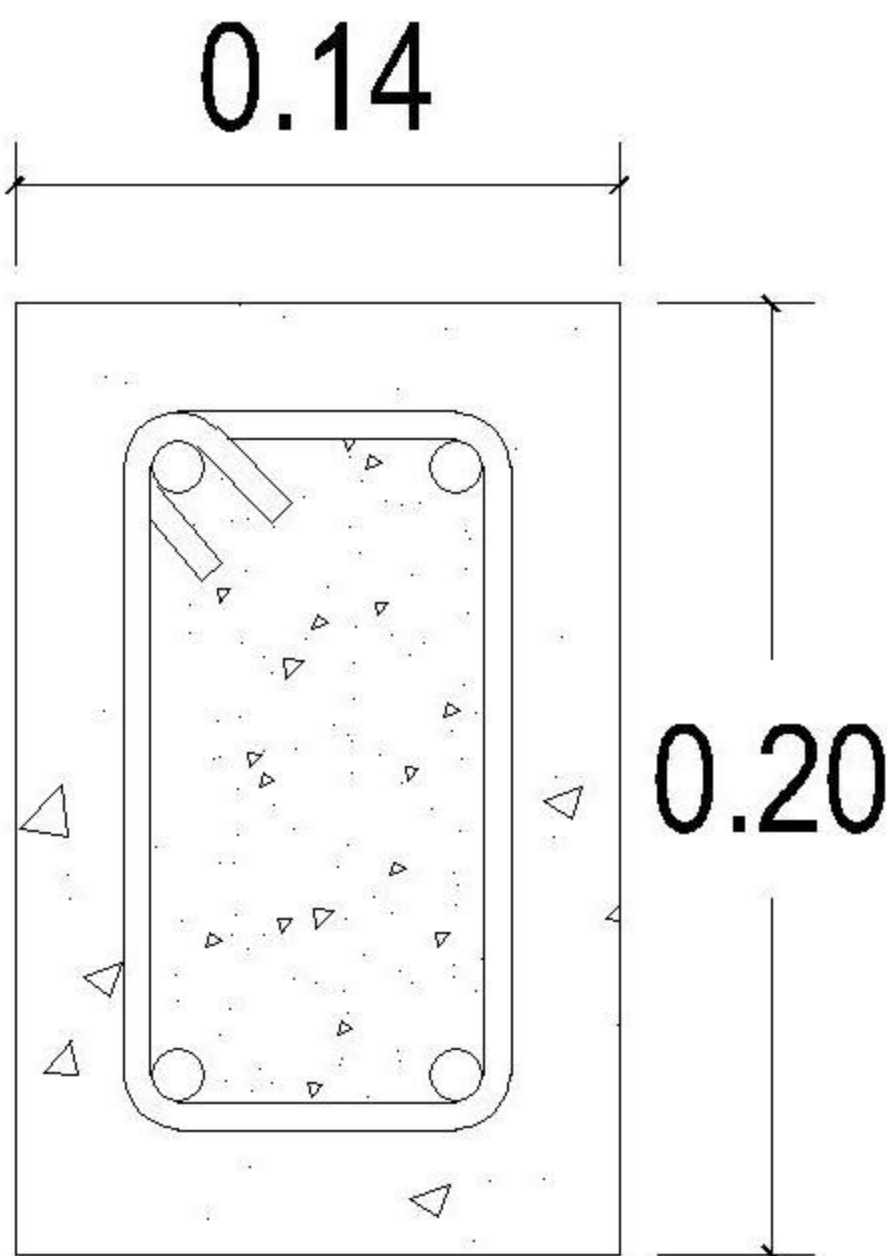

VIGA V2

4 Ø1/2" + est.Ø1/4" @ 0.10

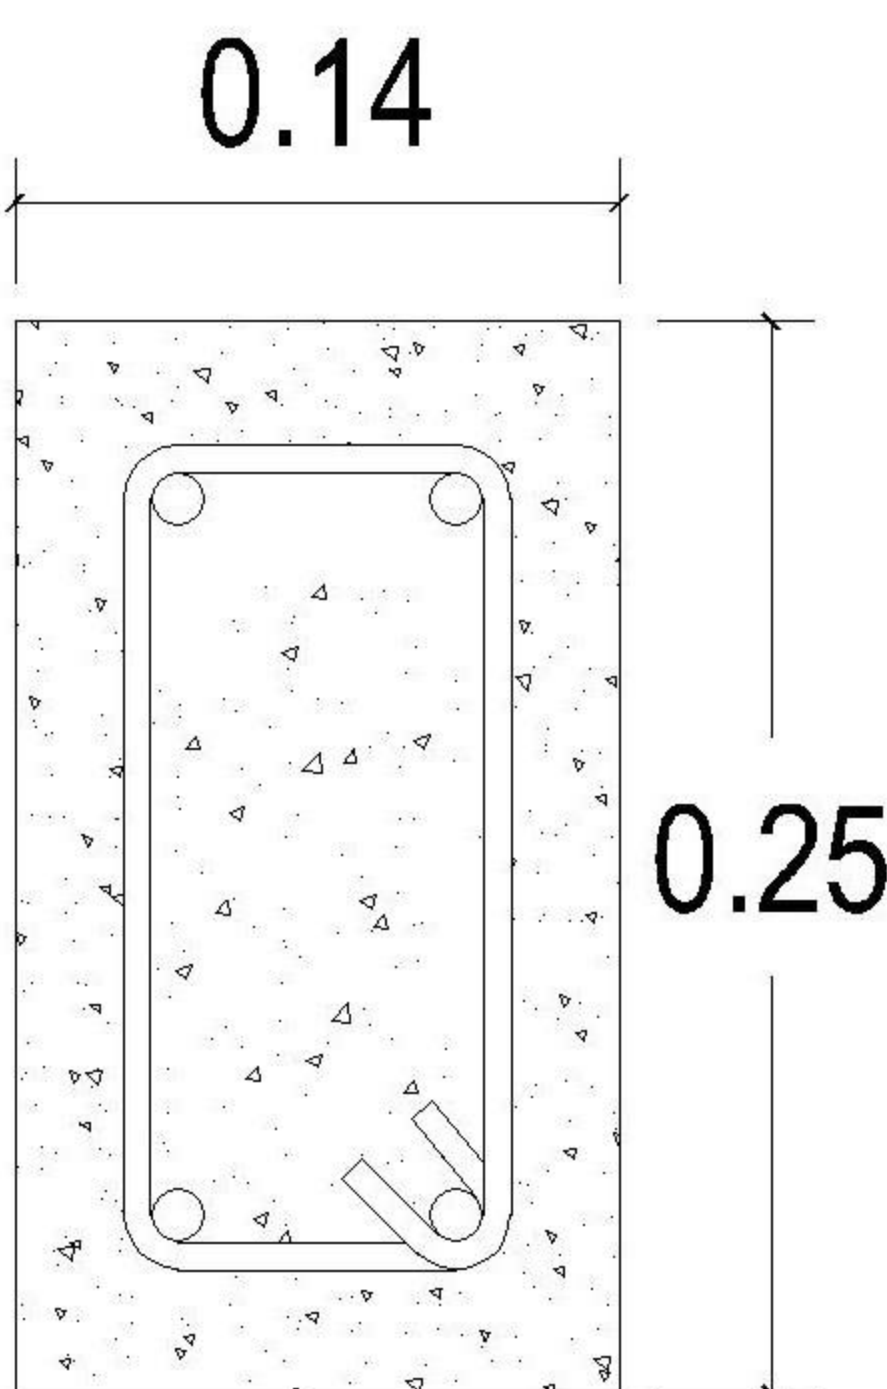

SOLERA CORONA

4 Ø3/8" + est.Ø1/4" @ 0.15

PROPIETARIO:

PROYECTO:
VIVIENDA CHICHICASTENANGO

UBICACIÓN:

PLANIFICADO POR:
ING. JUANJO

EJECUTÓ:
CONSTRUCTORA DEL ATLANTICO

DIBUJÓ:
CONSTRUCTORA DEL ATLANTICO

OBSERVACIONES



CONTENIDO:

PLANTA
LOSA Y VIGAS

(F) ING. JUANJO

FEDCHA:
ENERO 2026


ESCALA:
INDICADA

CATEGORÍA


ARQUITECTURA			
ESTRUCTURA			
INSTALACIONES			
CIVIL			

HOJA:


/12

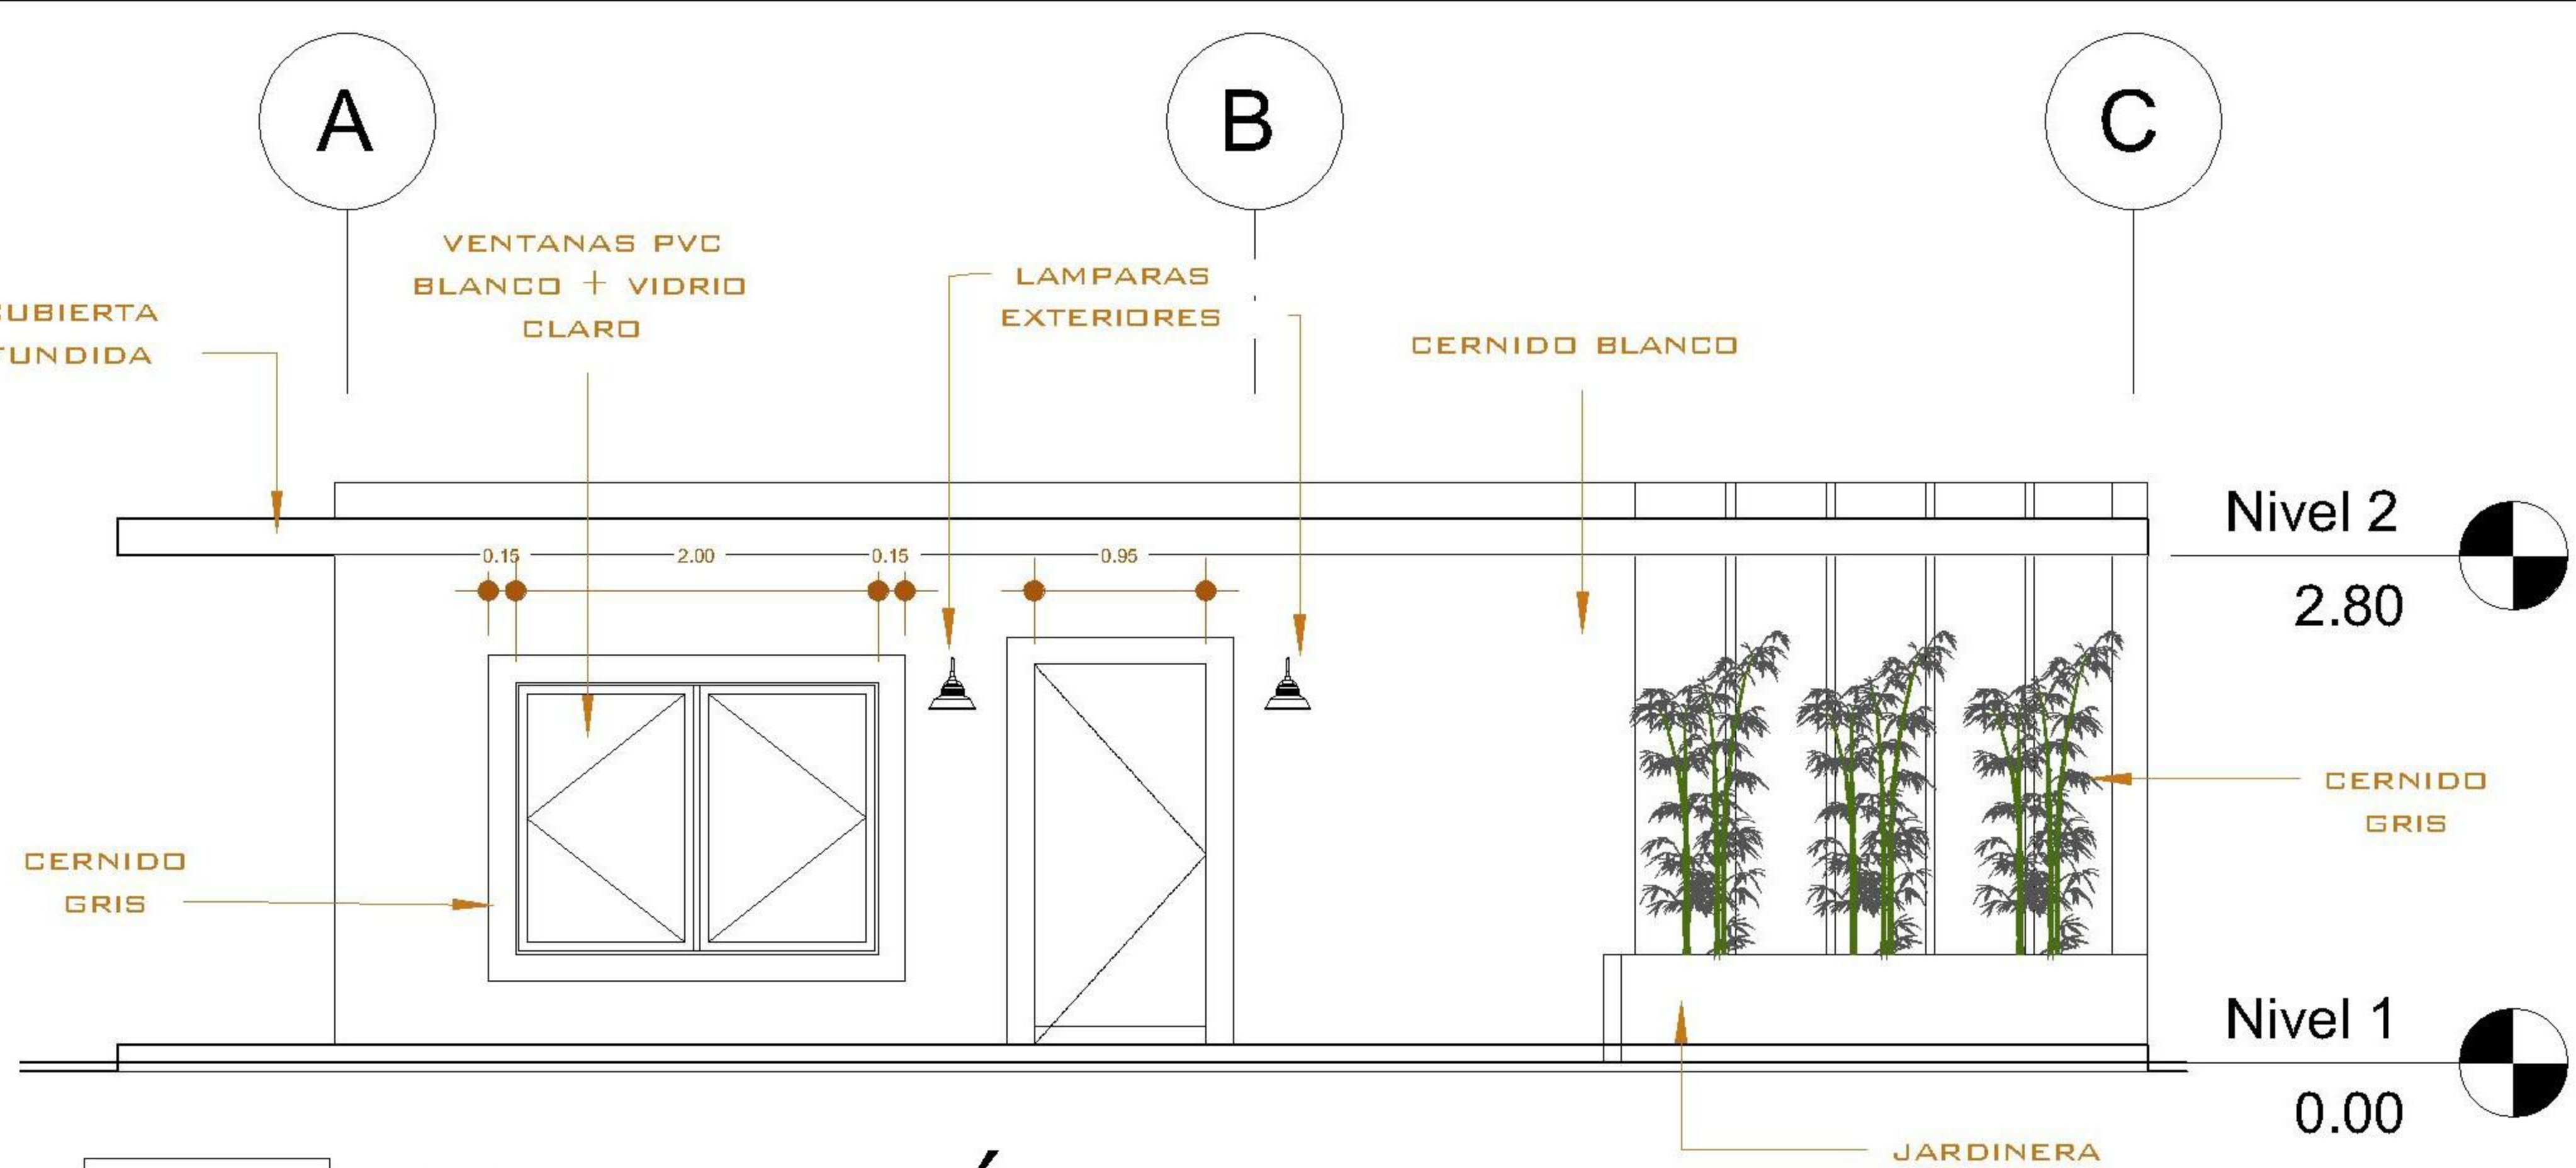


1 ELEVACIÓN FRONTAL
1 : 75

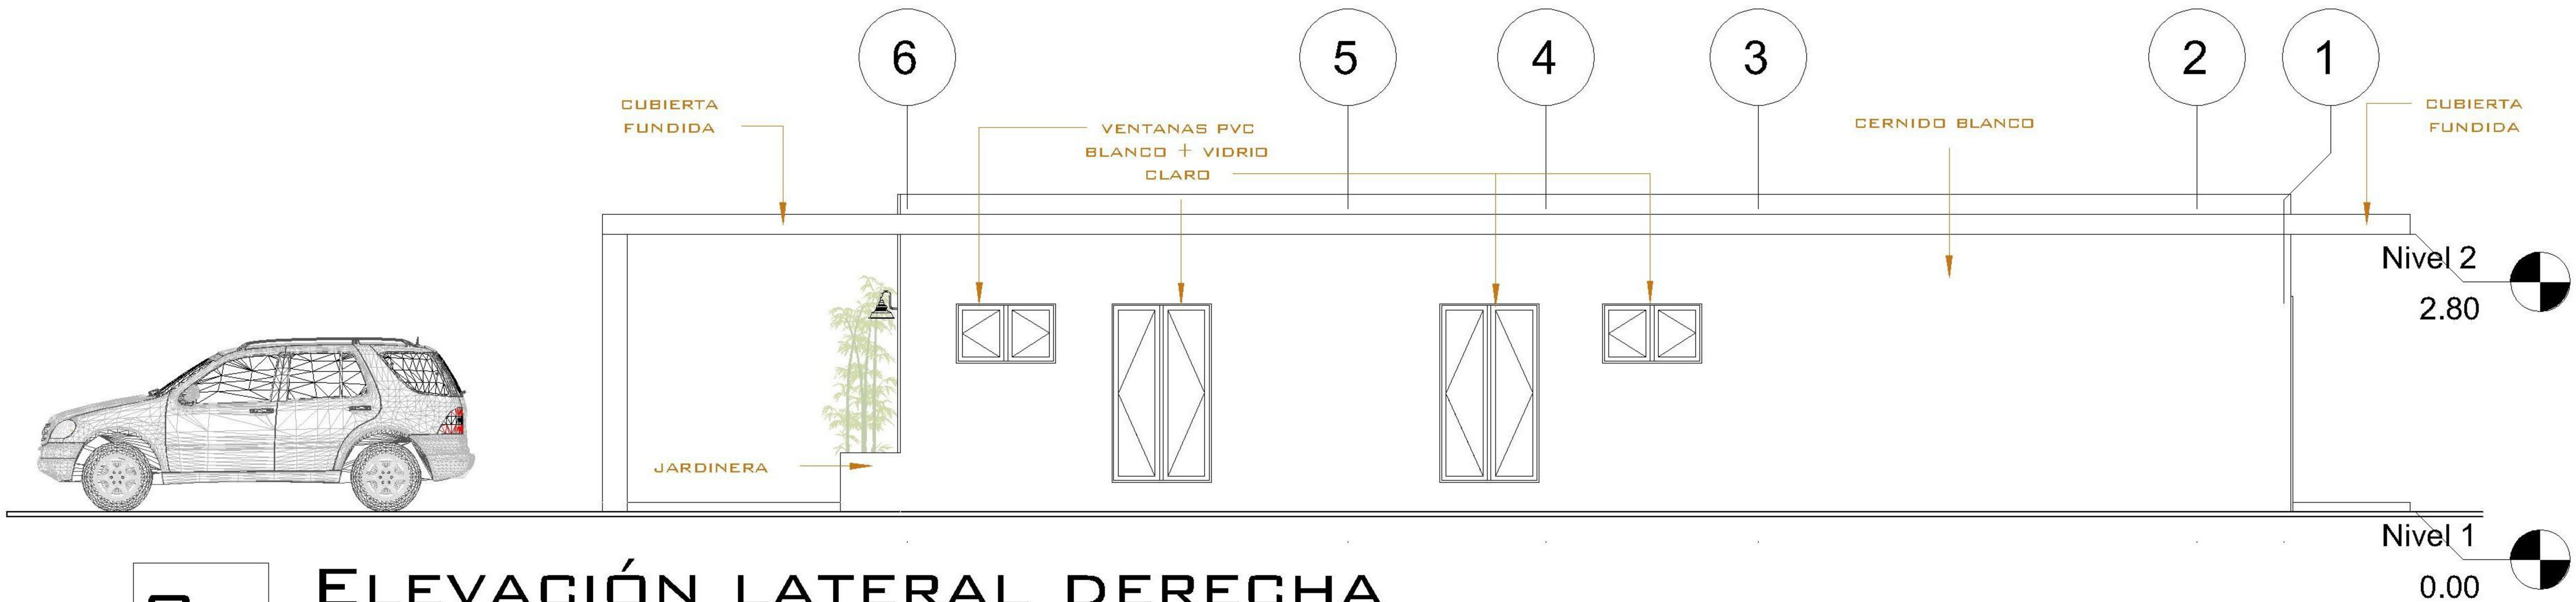

2 ELEVACIÓN LATERAL DERECHA
1 : 75

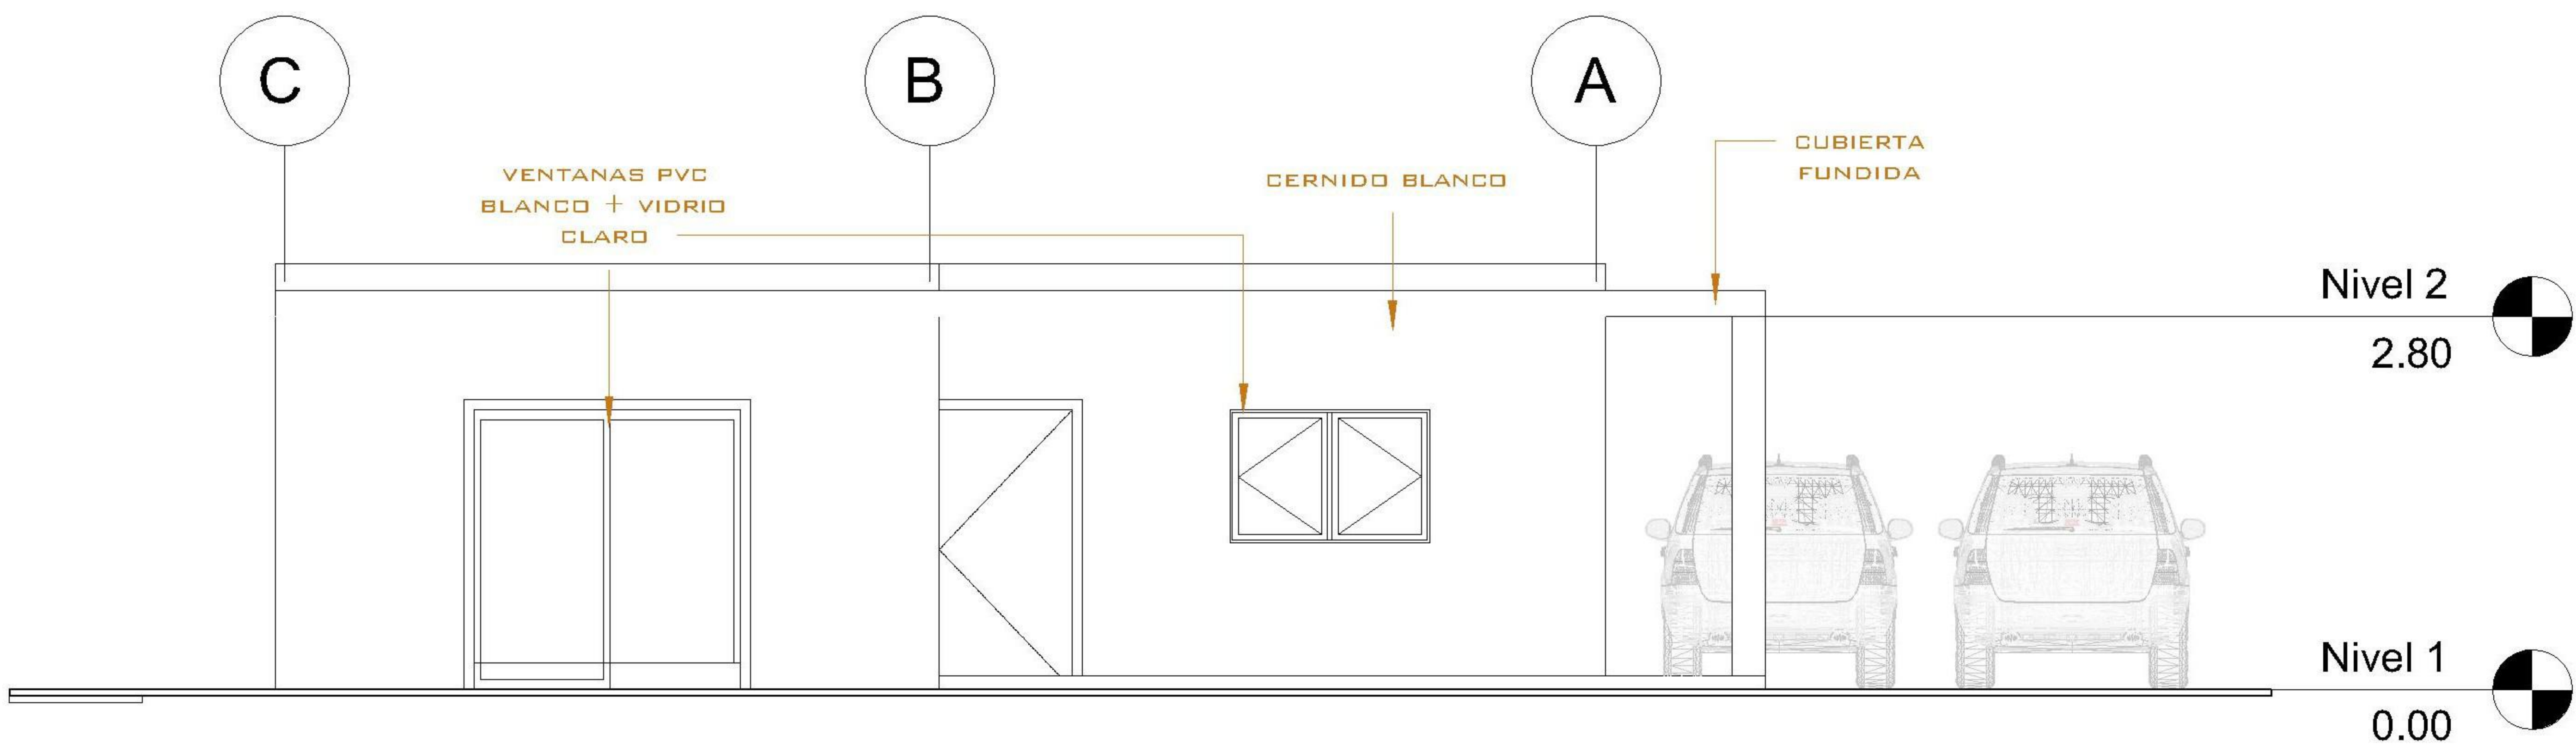

3 ELEVACIÓN POSTERIOR
1 : 75

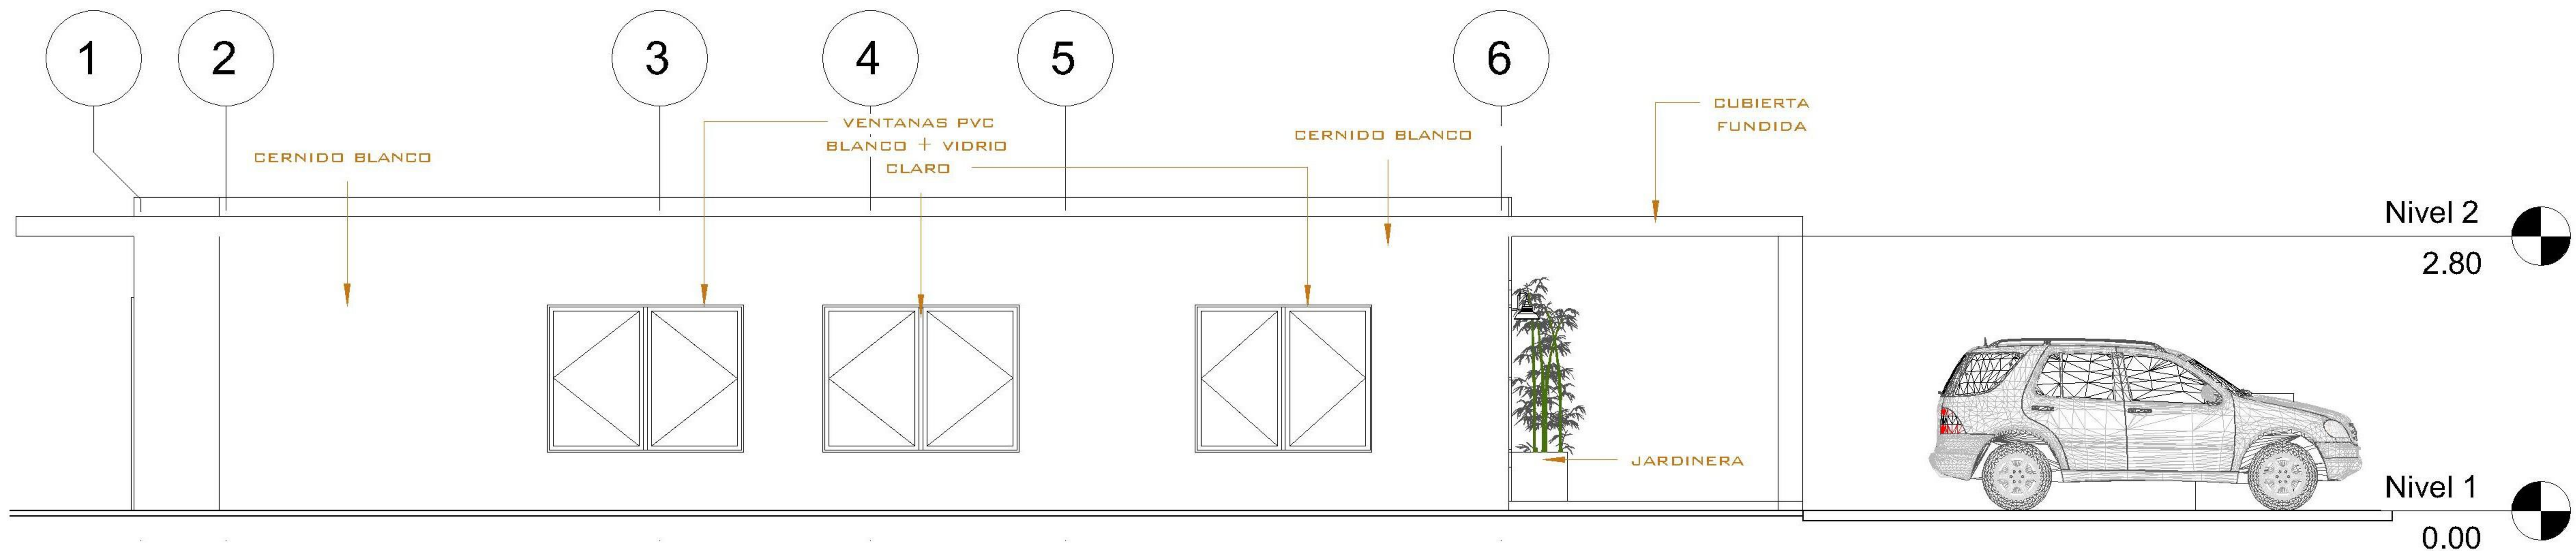

4 ELEVACIÓN LATERAL IZQUIERDA
1 : 75

PROPIETARIO:

PROYECTO:

VIVIENDA CHICHICASTENANGO

UBICACIÓN:

PLANIFICADO POR:

ING. JUANJO

EJECUTÓ:

CONSTRUCTORA DEL ATLANTICO

DIBUJÓ:

CONSTRUCTORA DEL ATLANTICO

OBSERVACIONES



CONTENIDO:

ELEVACIONES

(F) ING. JUANJO

FECHA:

ENERO 2026

ESCALA:


INDICADA

CATEGORÍA


ARQUITECTURA	ESTRUCTURA	INSTALACIONES	CIVIL
--------------	------------	---------------	-------

HOJA:


05/12

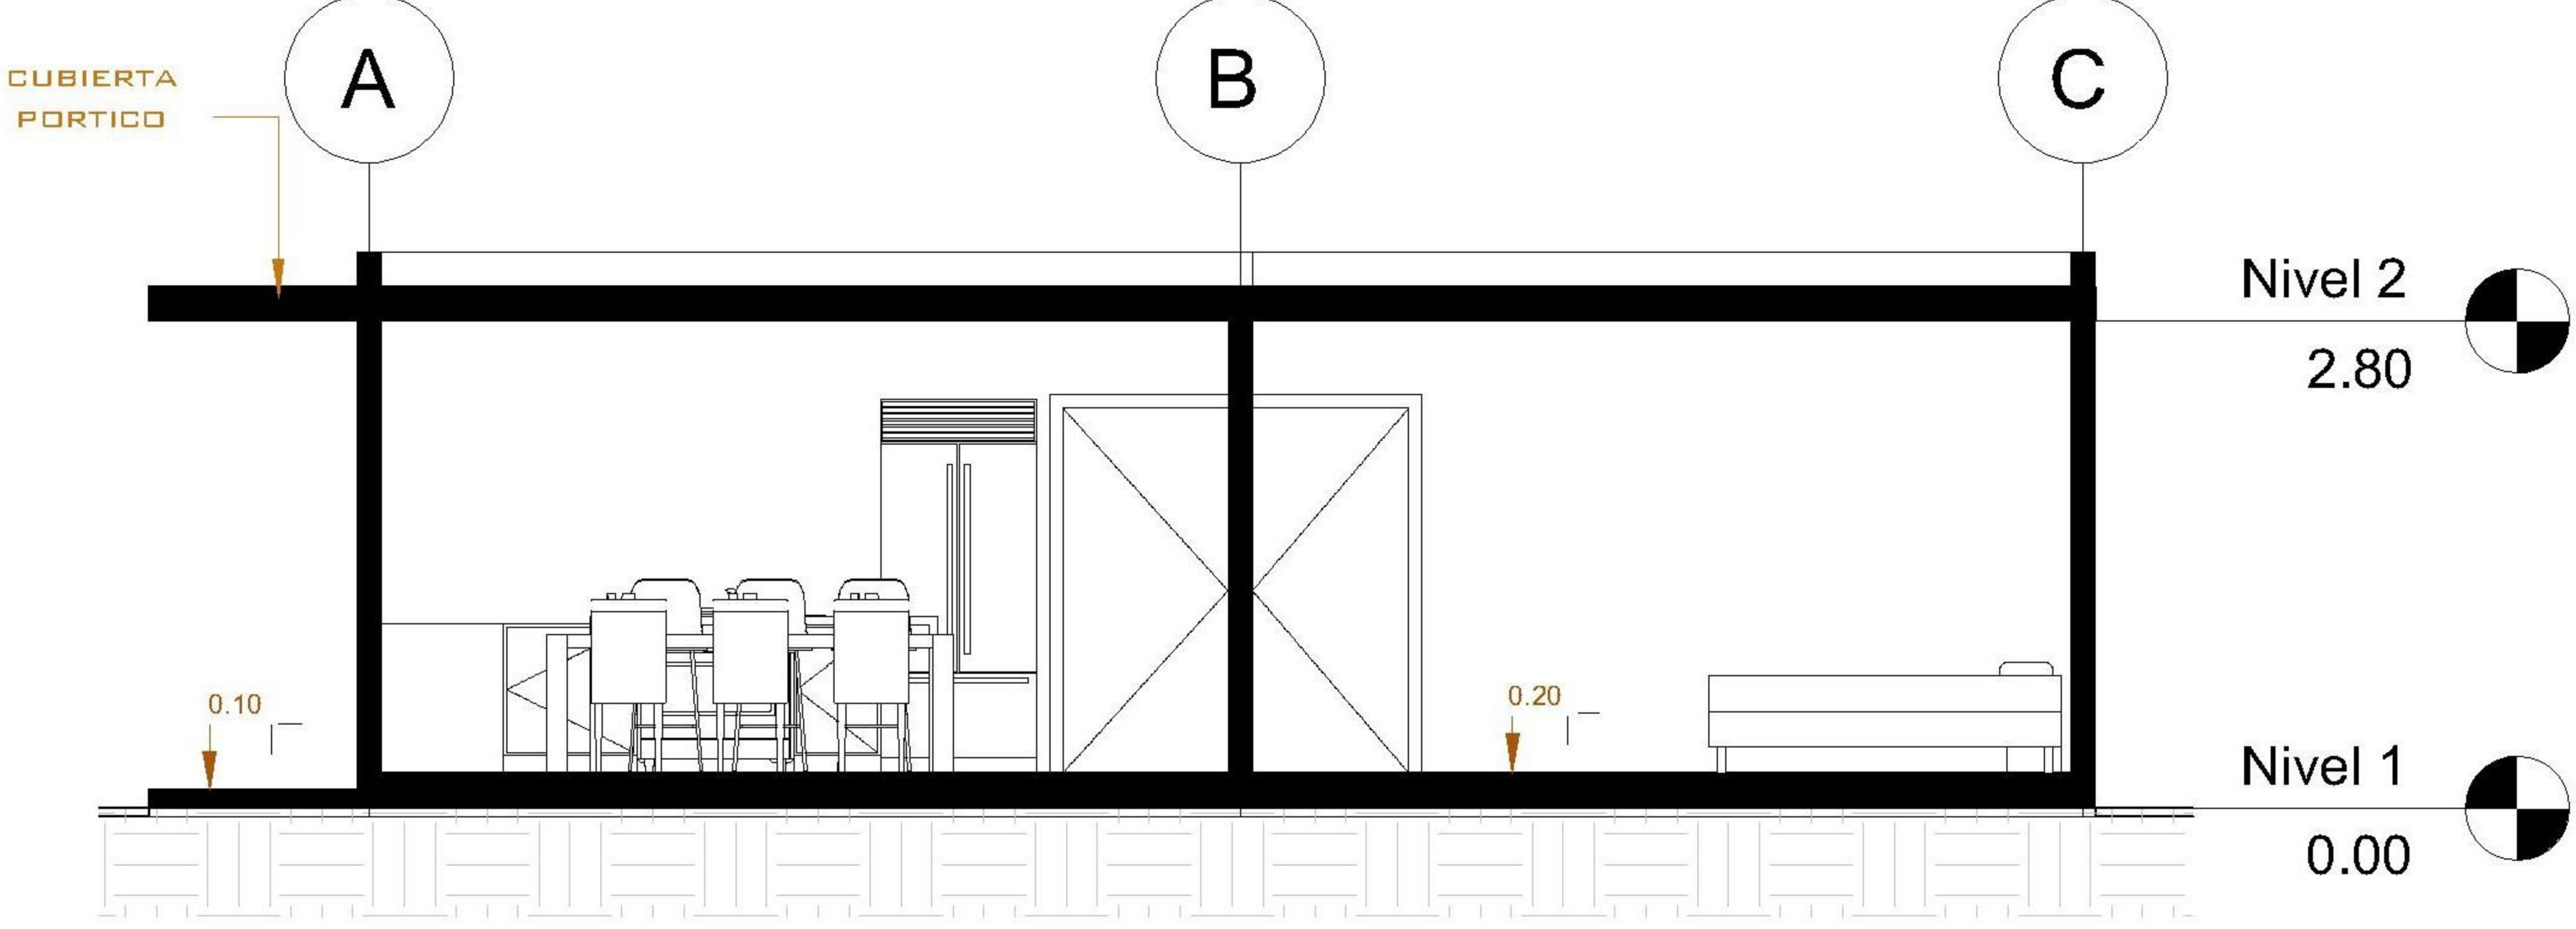


1 SECCIÓN TRANSVERSAL
1 : 75

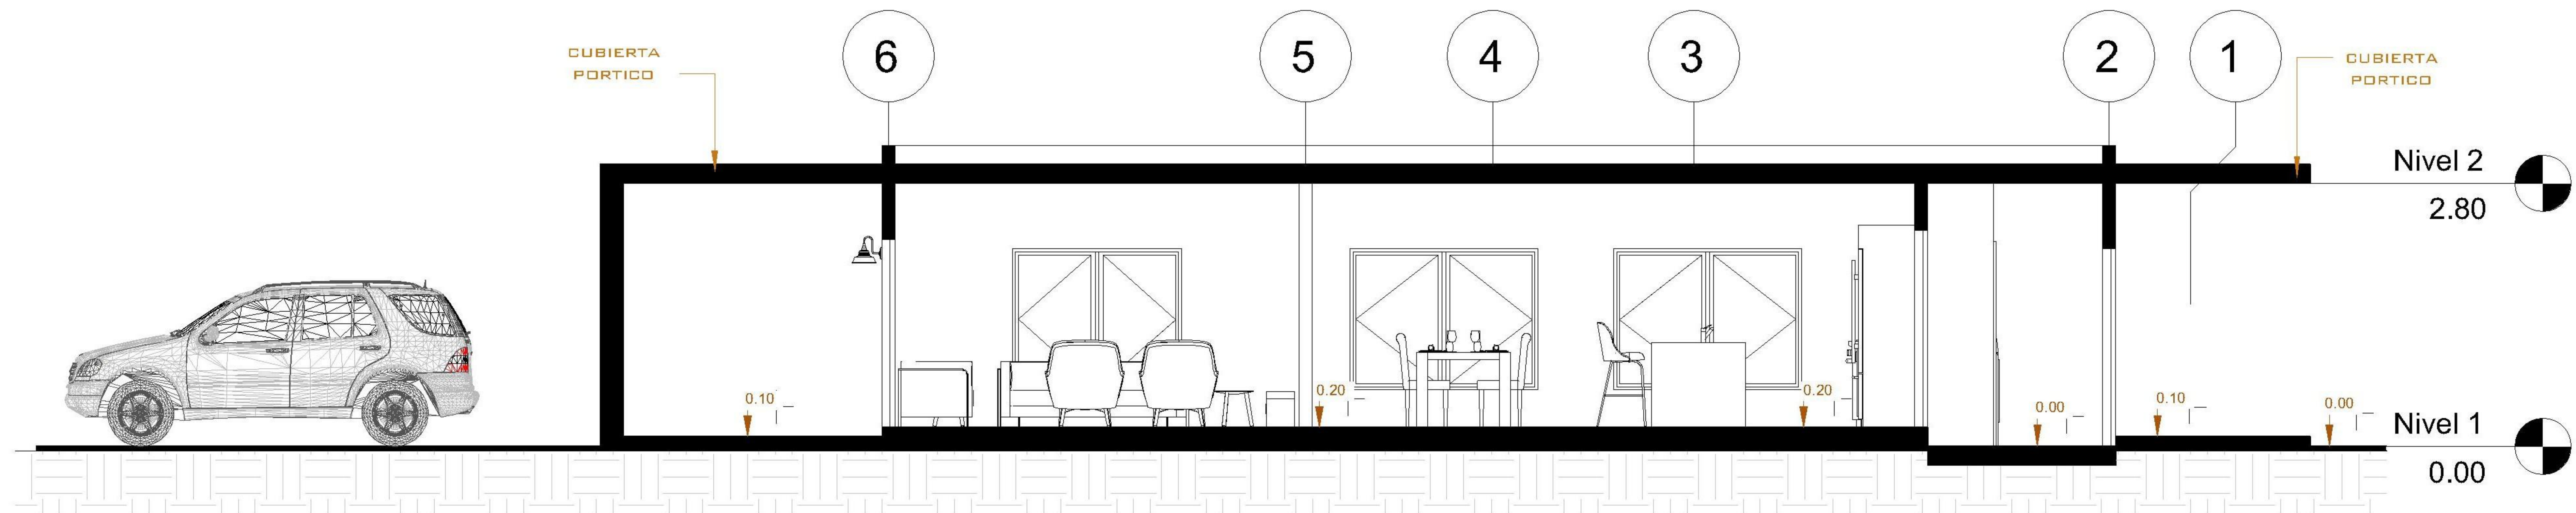

2 SECCIÓN LONGITUDINAL
1 : 75

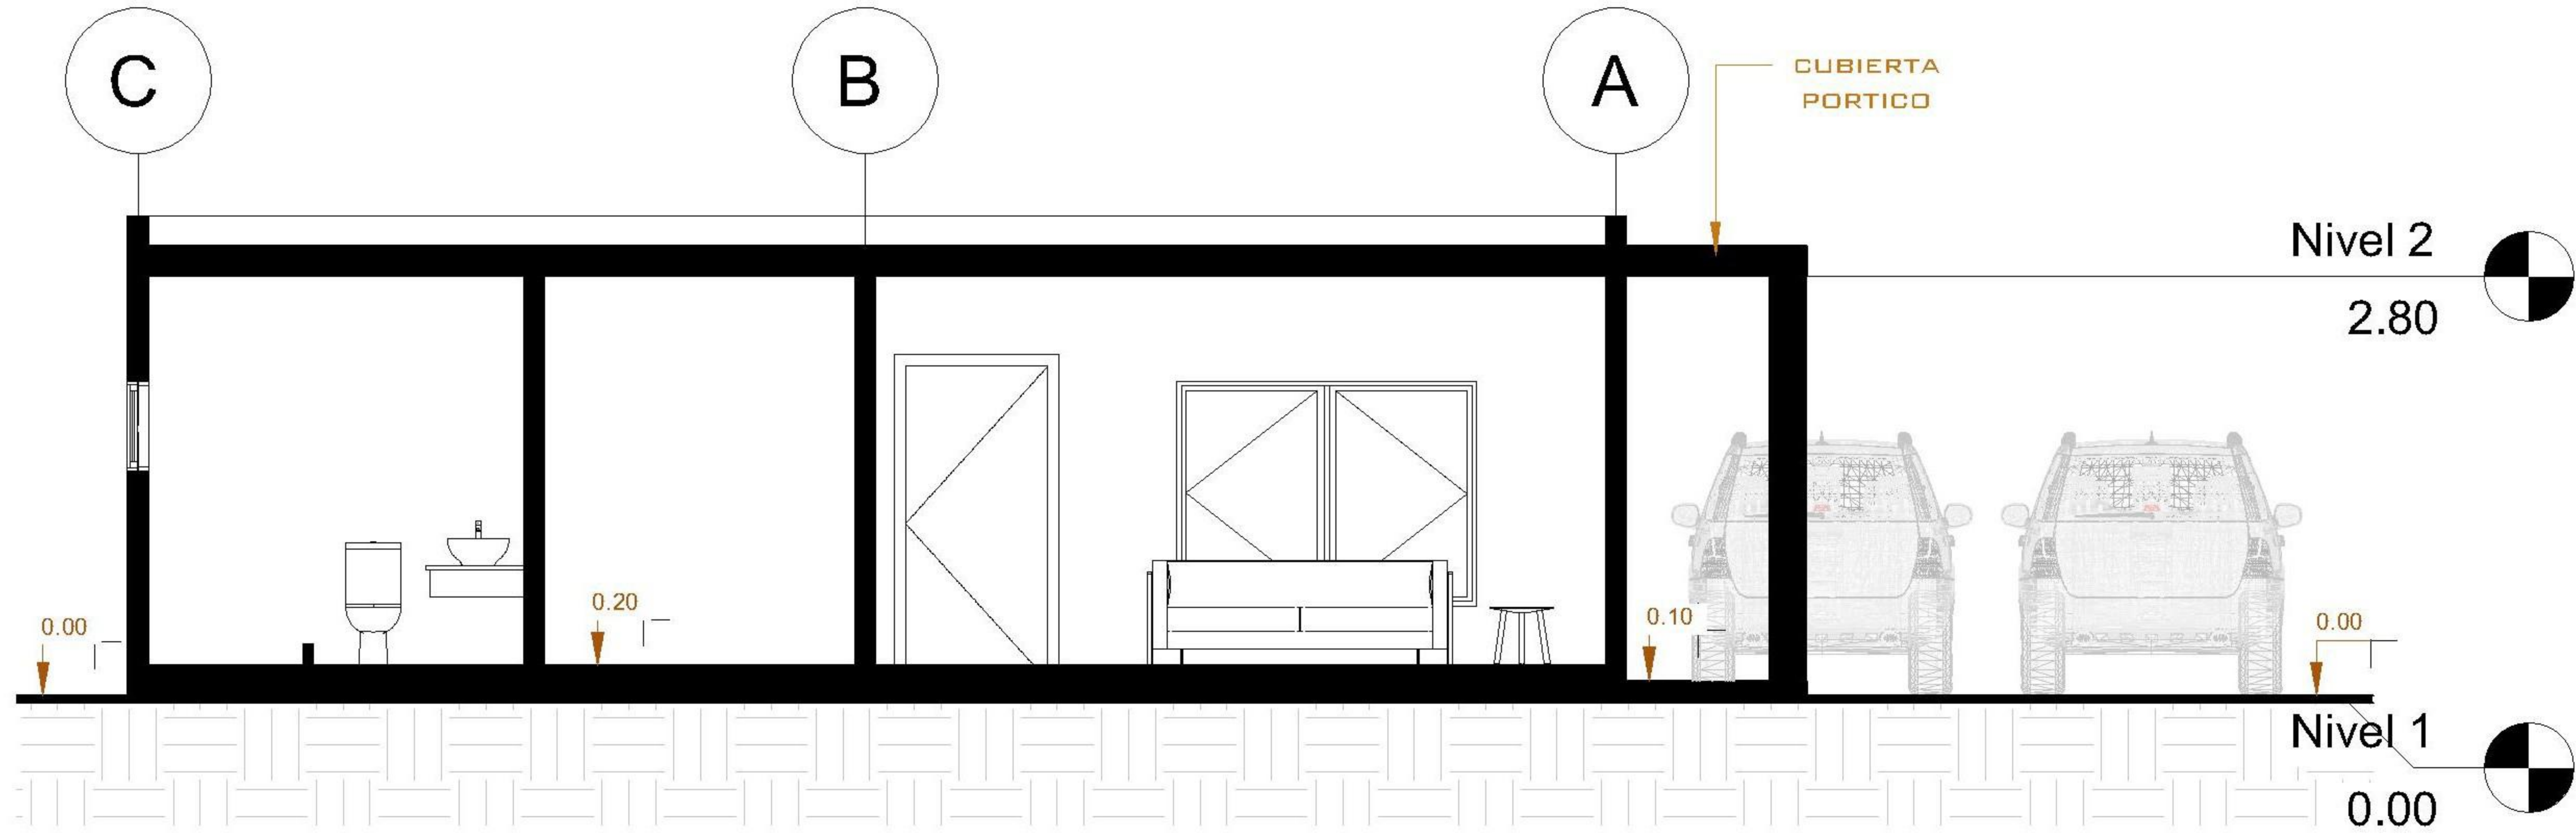

3 SECCIÓN TRANSVERSAL 2
1 : 75

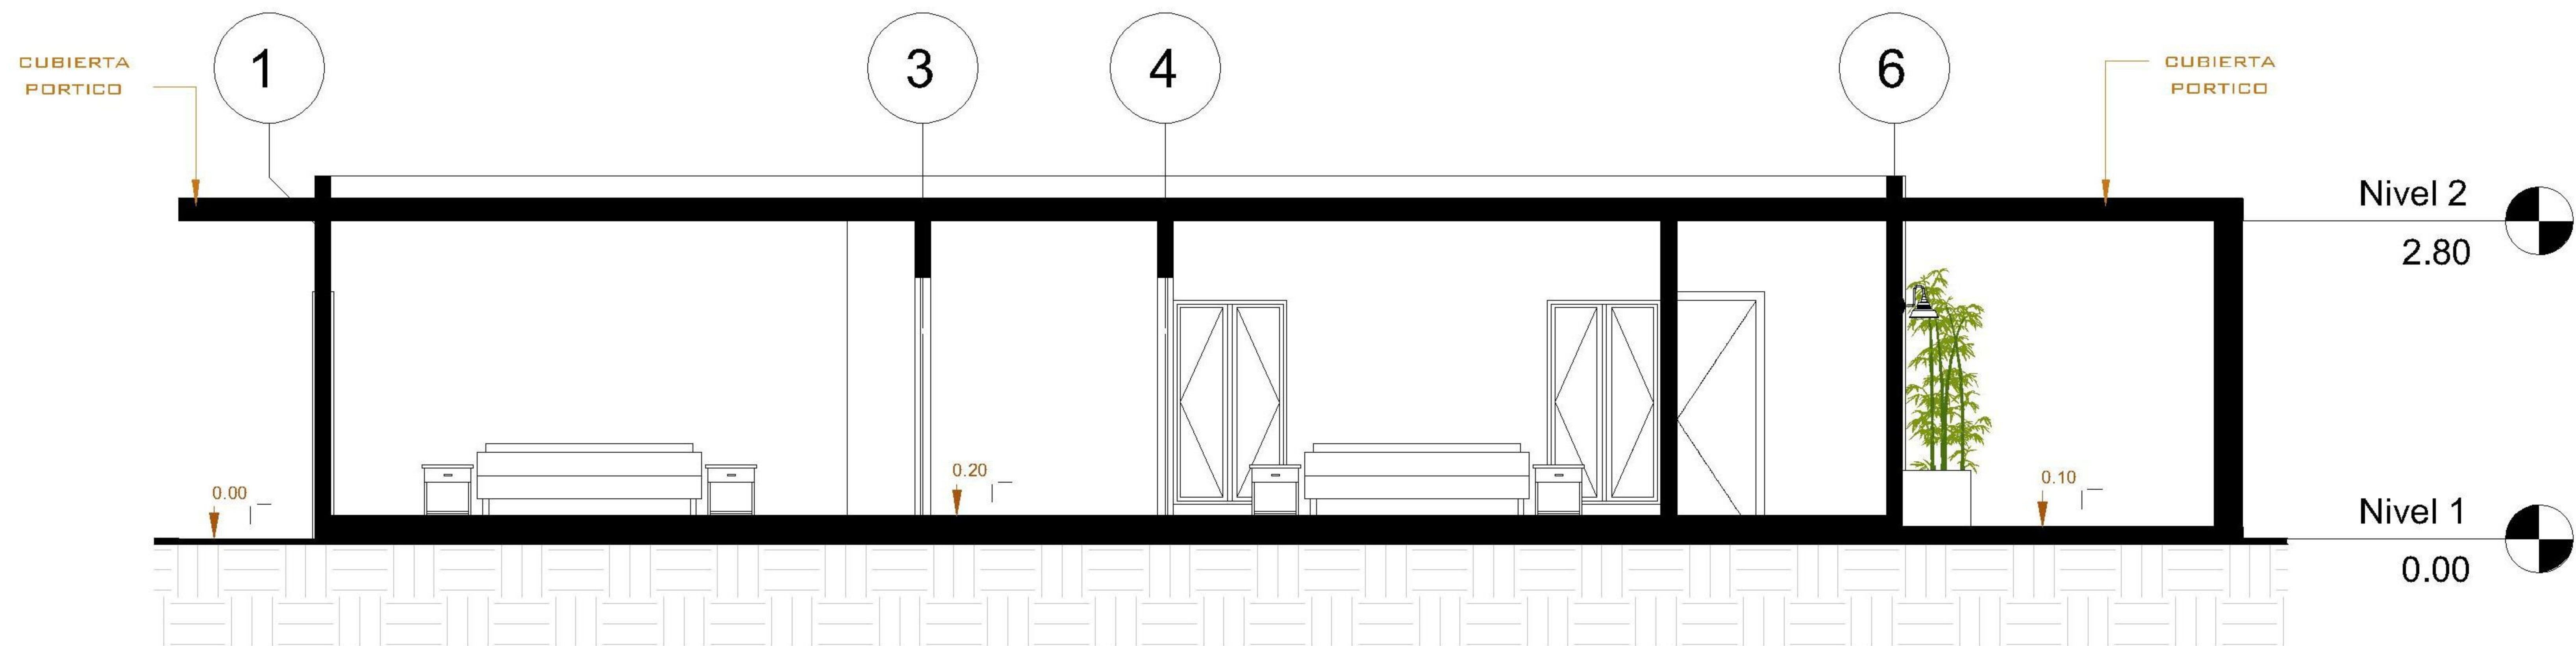

4 SECCIÓN LONGITUDINAL 2
1 : 75

PROPIETARIO:

PROYECTO:
VIVIENDA CHICHICASTENANGO

UBICACIÓN:

PLANIFICADO POR:
ING. JUANJO

EJECUTÓ:
CONSTRUCTORA DEL ATLANTICO

DIBUJÓ:
CONSTRUCTORA DEL ATLANTICO

OBSERVACIONES



CONTENIDO:

SECCIONES

(F) ING. JUANJO

FECHA:
ENERO 2026


ESCALA:
INDICADA

CATEGORÍA

HOJA:


ARQUITECTURA	ESTRUCTURA	INSTALACIONES	CIVIL
--------------	------------	---------------	-------

06/12

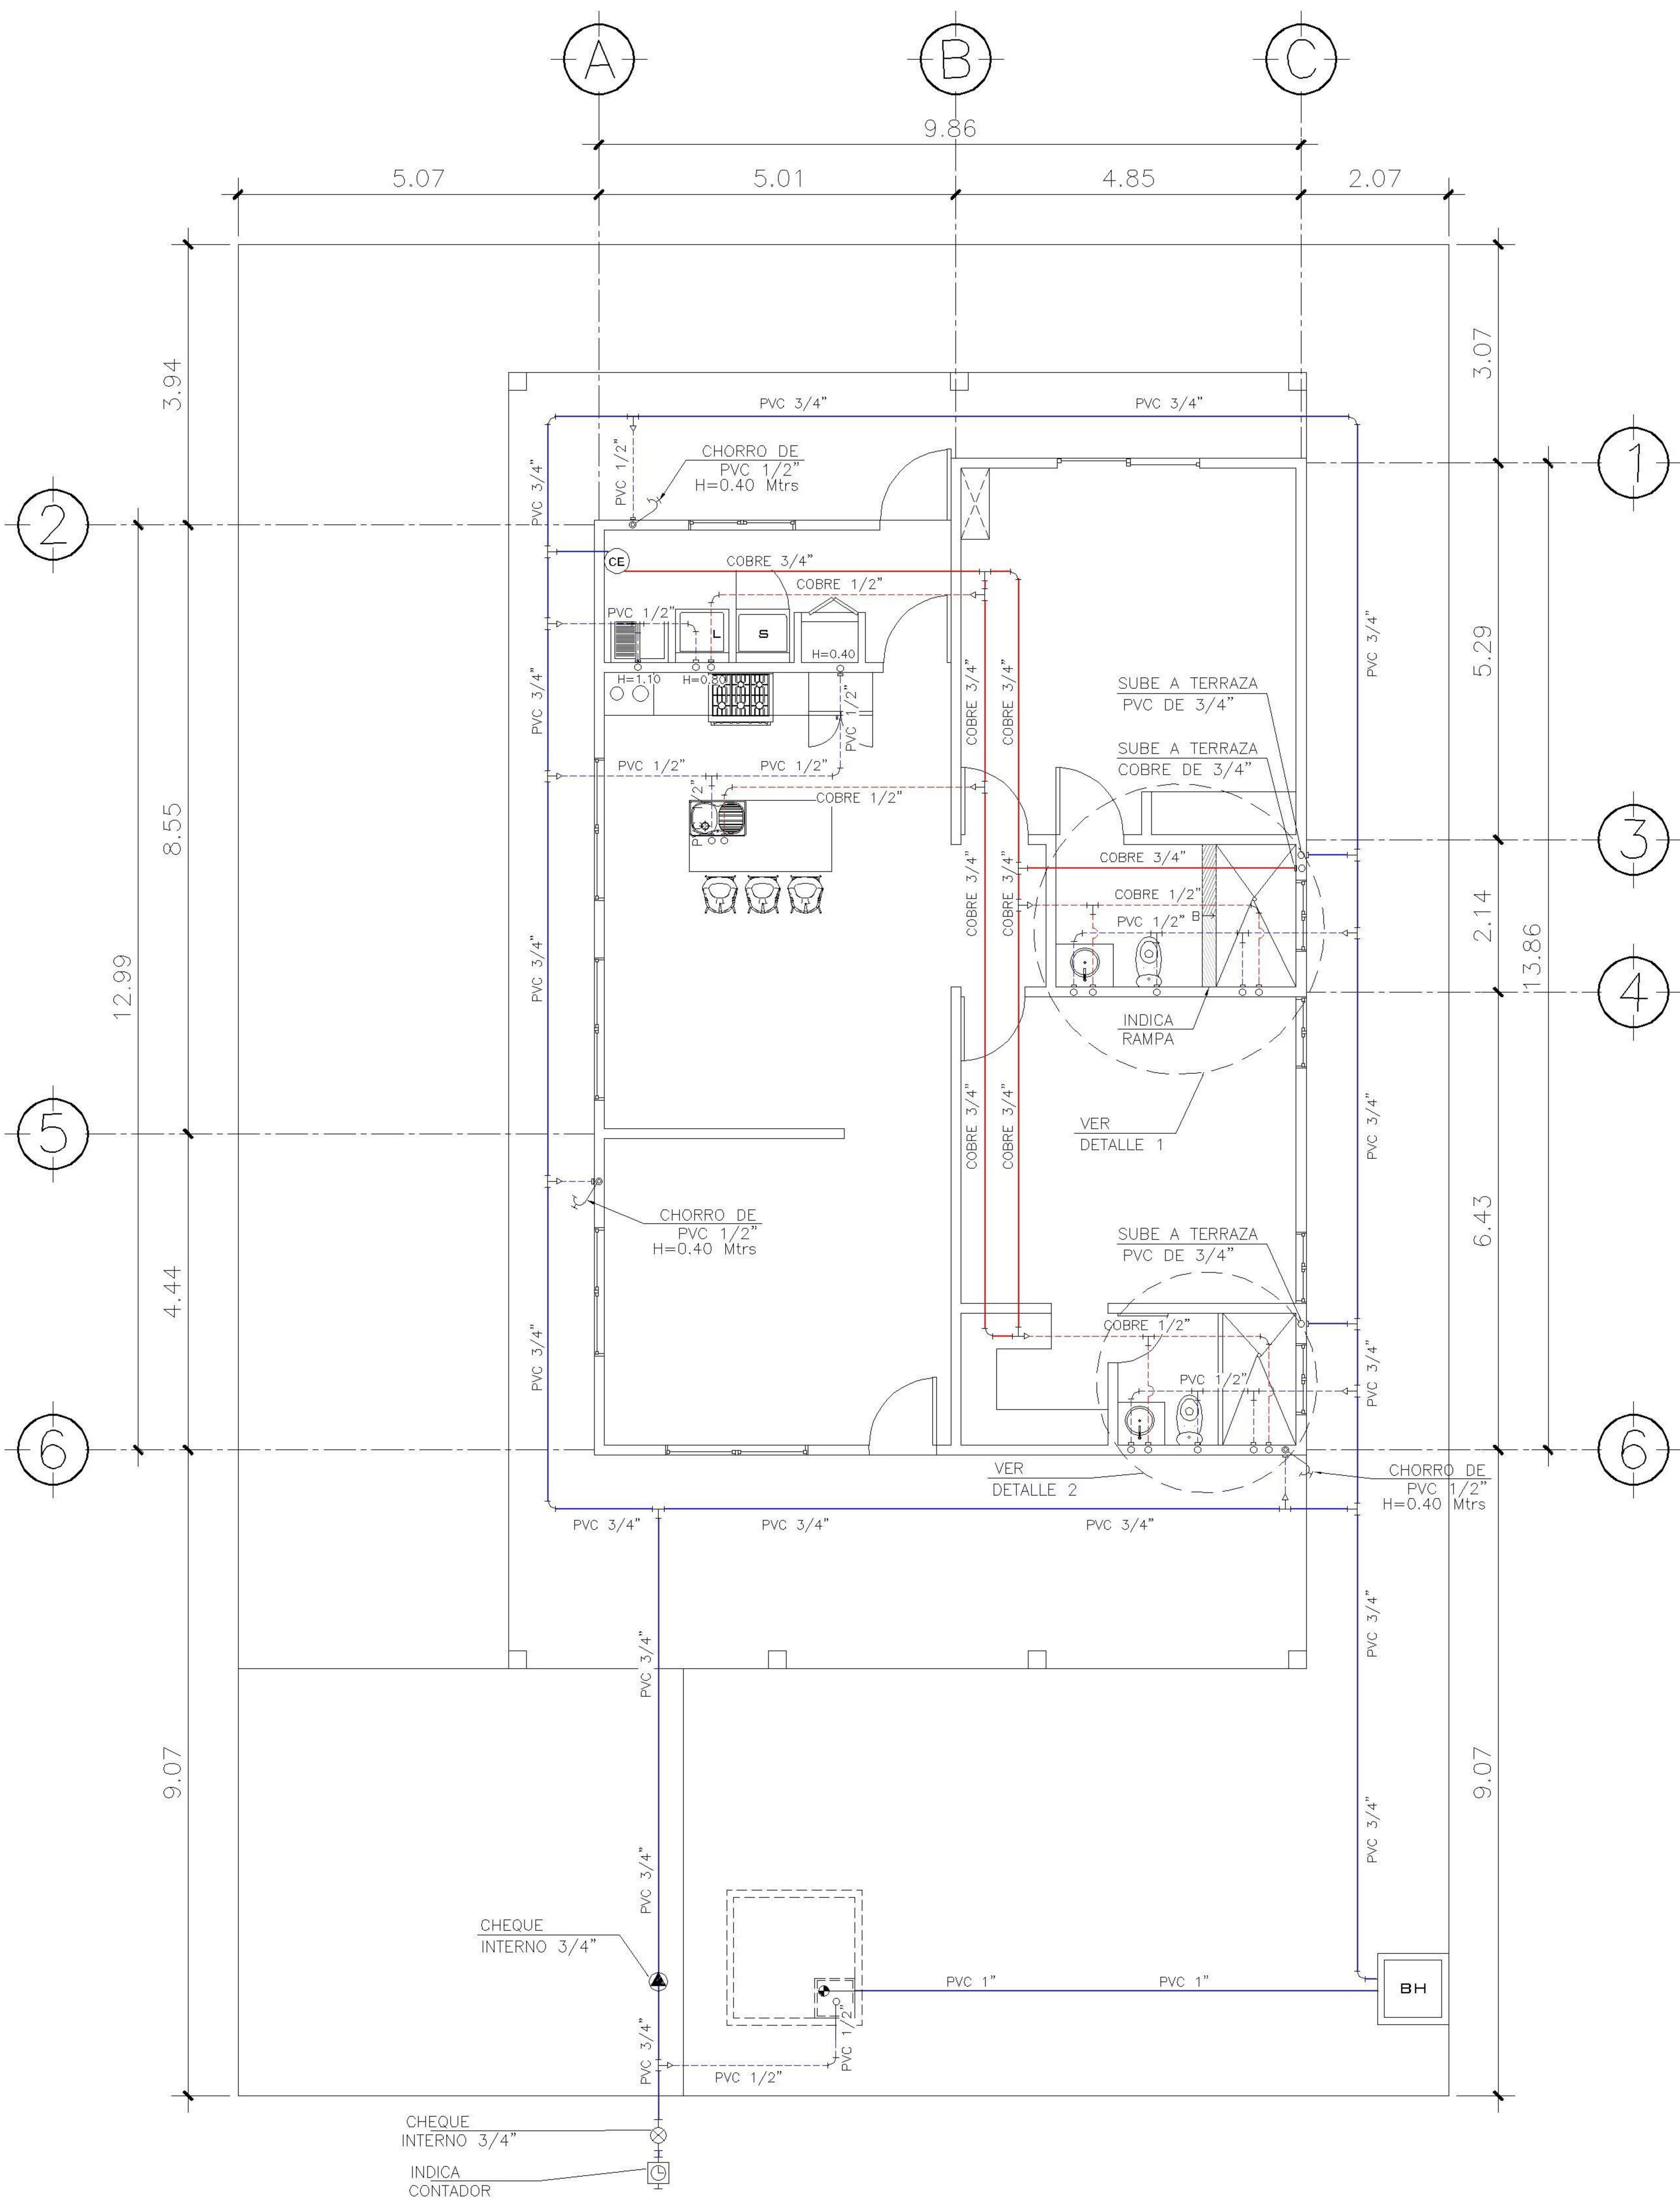


1 PLANTA NIVEL 1
HIDRAULICAS ESCALA: 1:100


SIMBOLOGIA PLANTA DE AGUA		TUBERIA DE AGUA CALIENTE DE COBRE 1/2"		TUBERIA DE AGUA CALIENTE DE COBRE 3/4"
		TUBERIA DE AGUA FRIA PVC 1/2"		TUBERIA DE AGUA FRIA PVC 3/4"
		TEE A 90° HORIZONTAL		CHEQUE INTERNO 3/4"
		CHORRO		CALENTADOR DE AGUA
		CODO		CODO A 90° VERTICAL INDICA SUBE
		REDUCIDOR DE 3/4" A 1/2"		CONTADOR

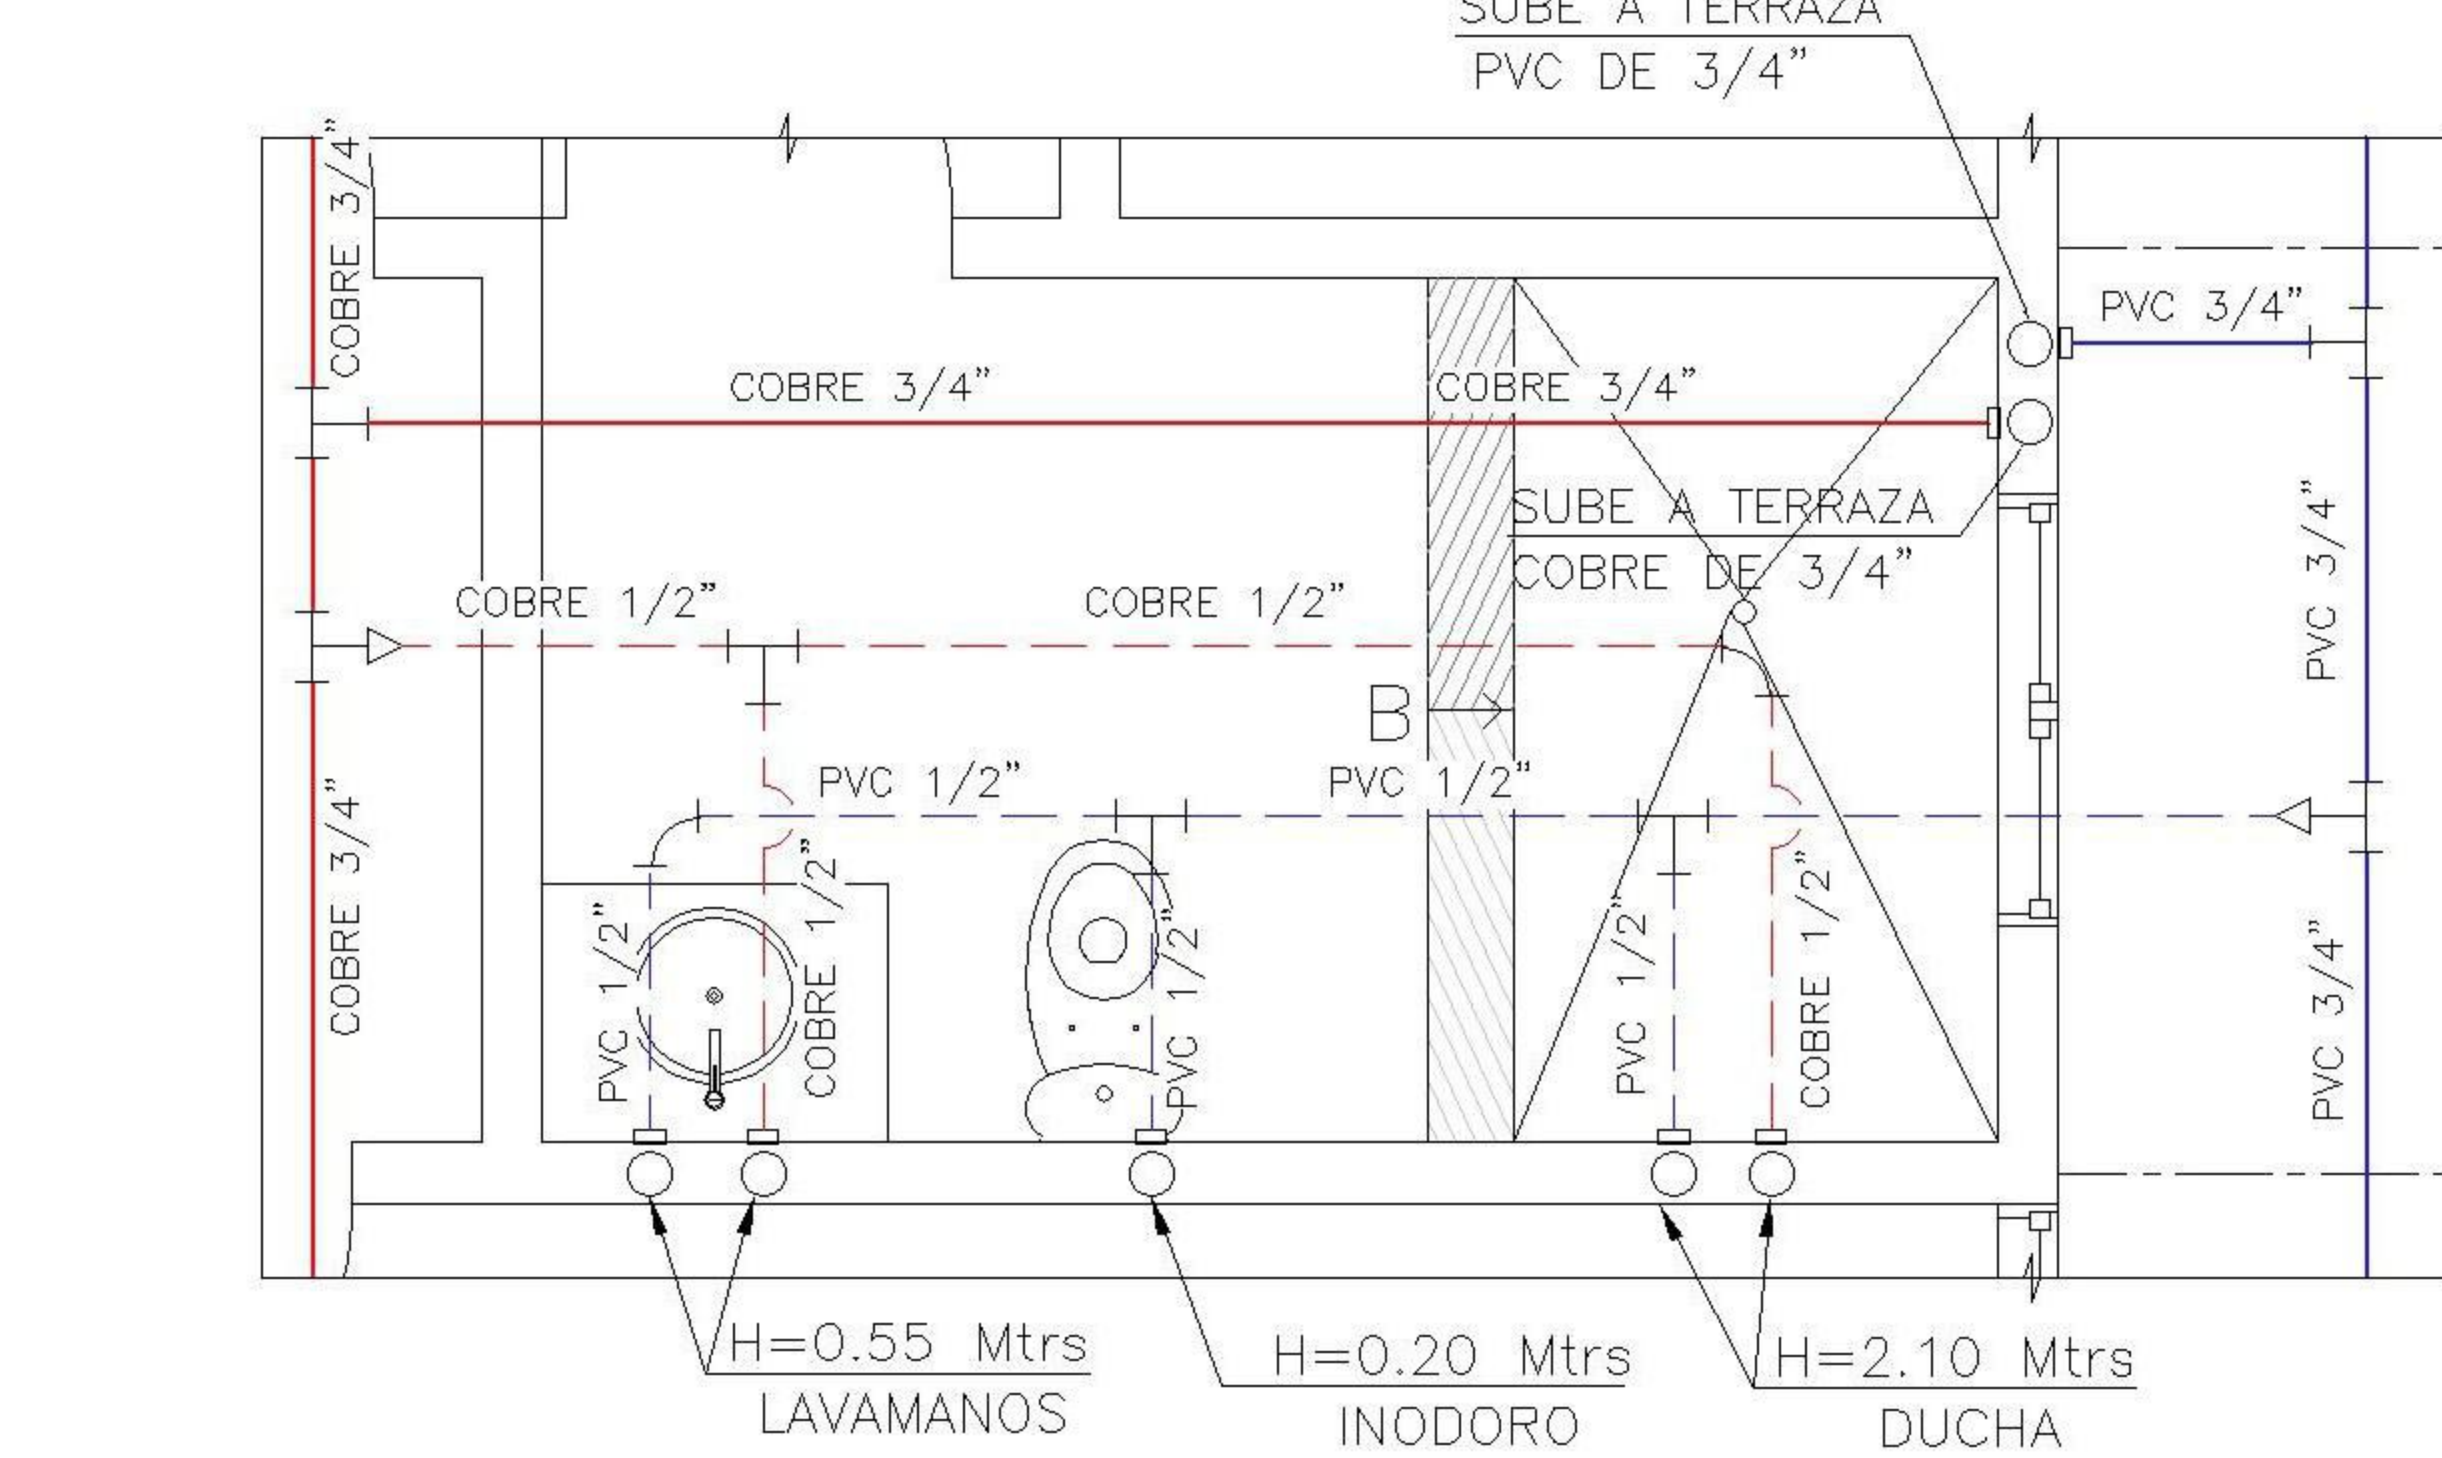


2 DETALLE 1
SANITARIO DORMITORIO 1 ESCALA: 1:50

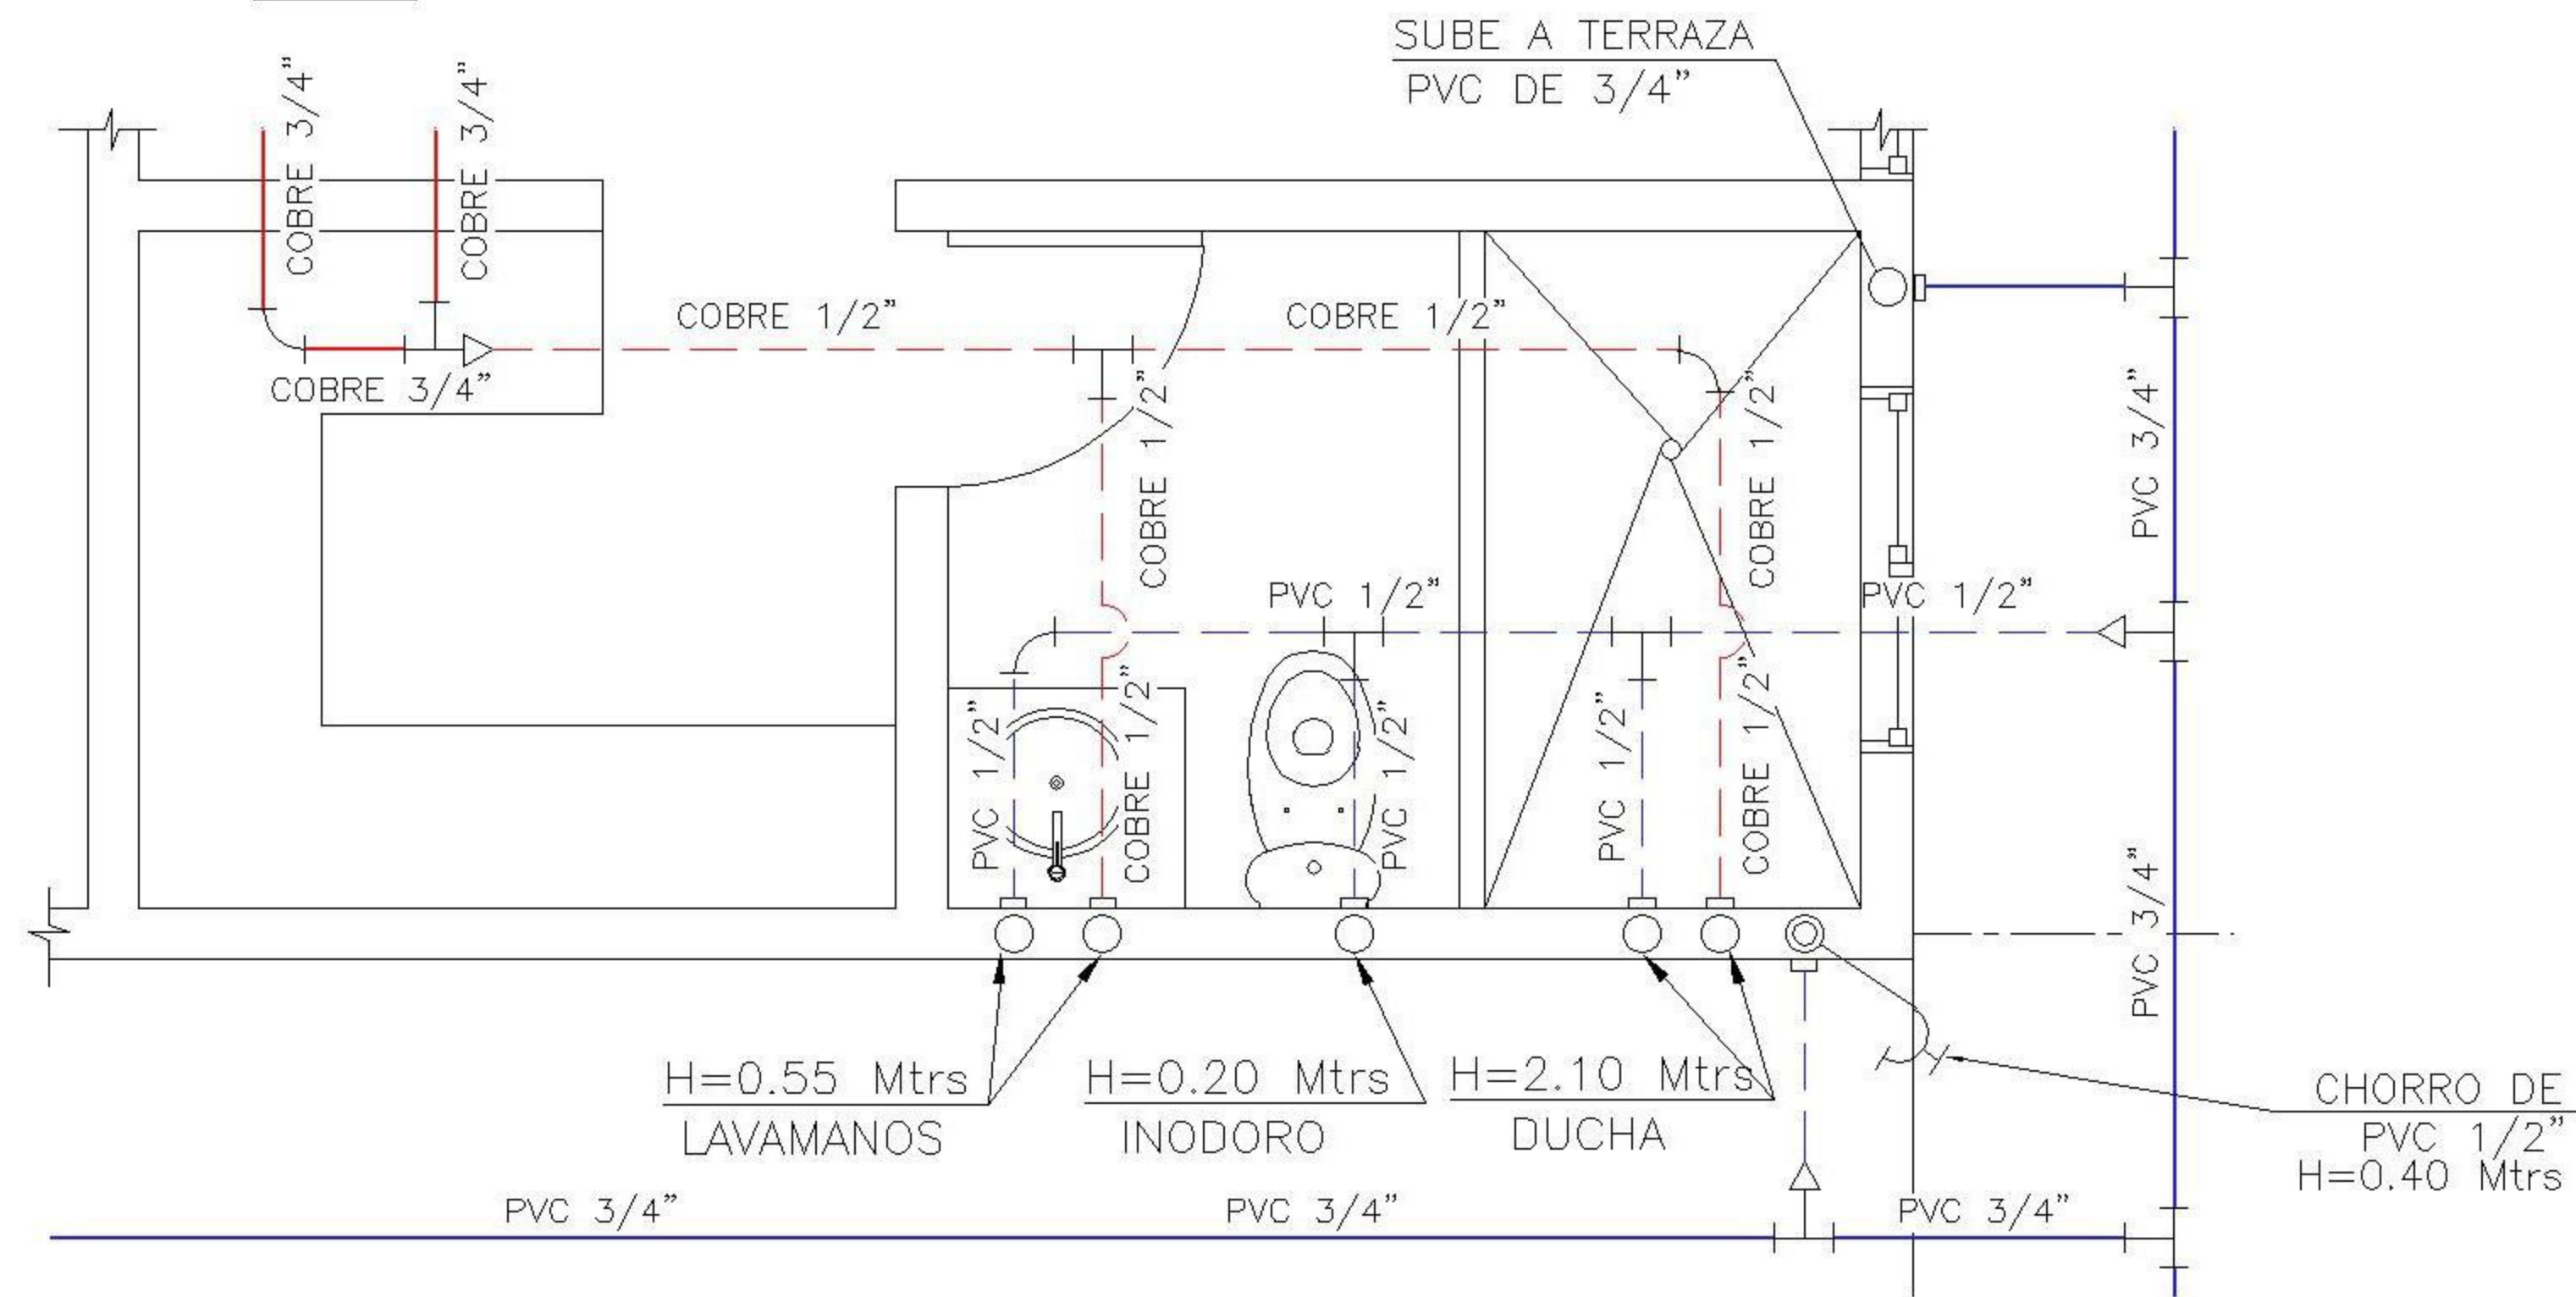


3 DETALLE 2
SANITARIO DORMITORIO 2 ESCALA: 1:50

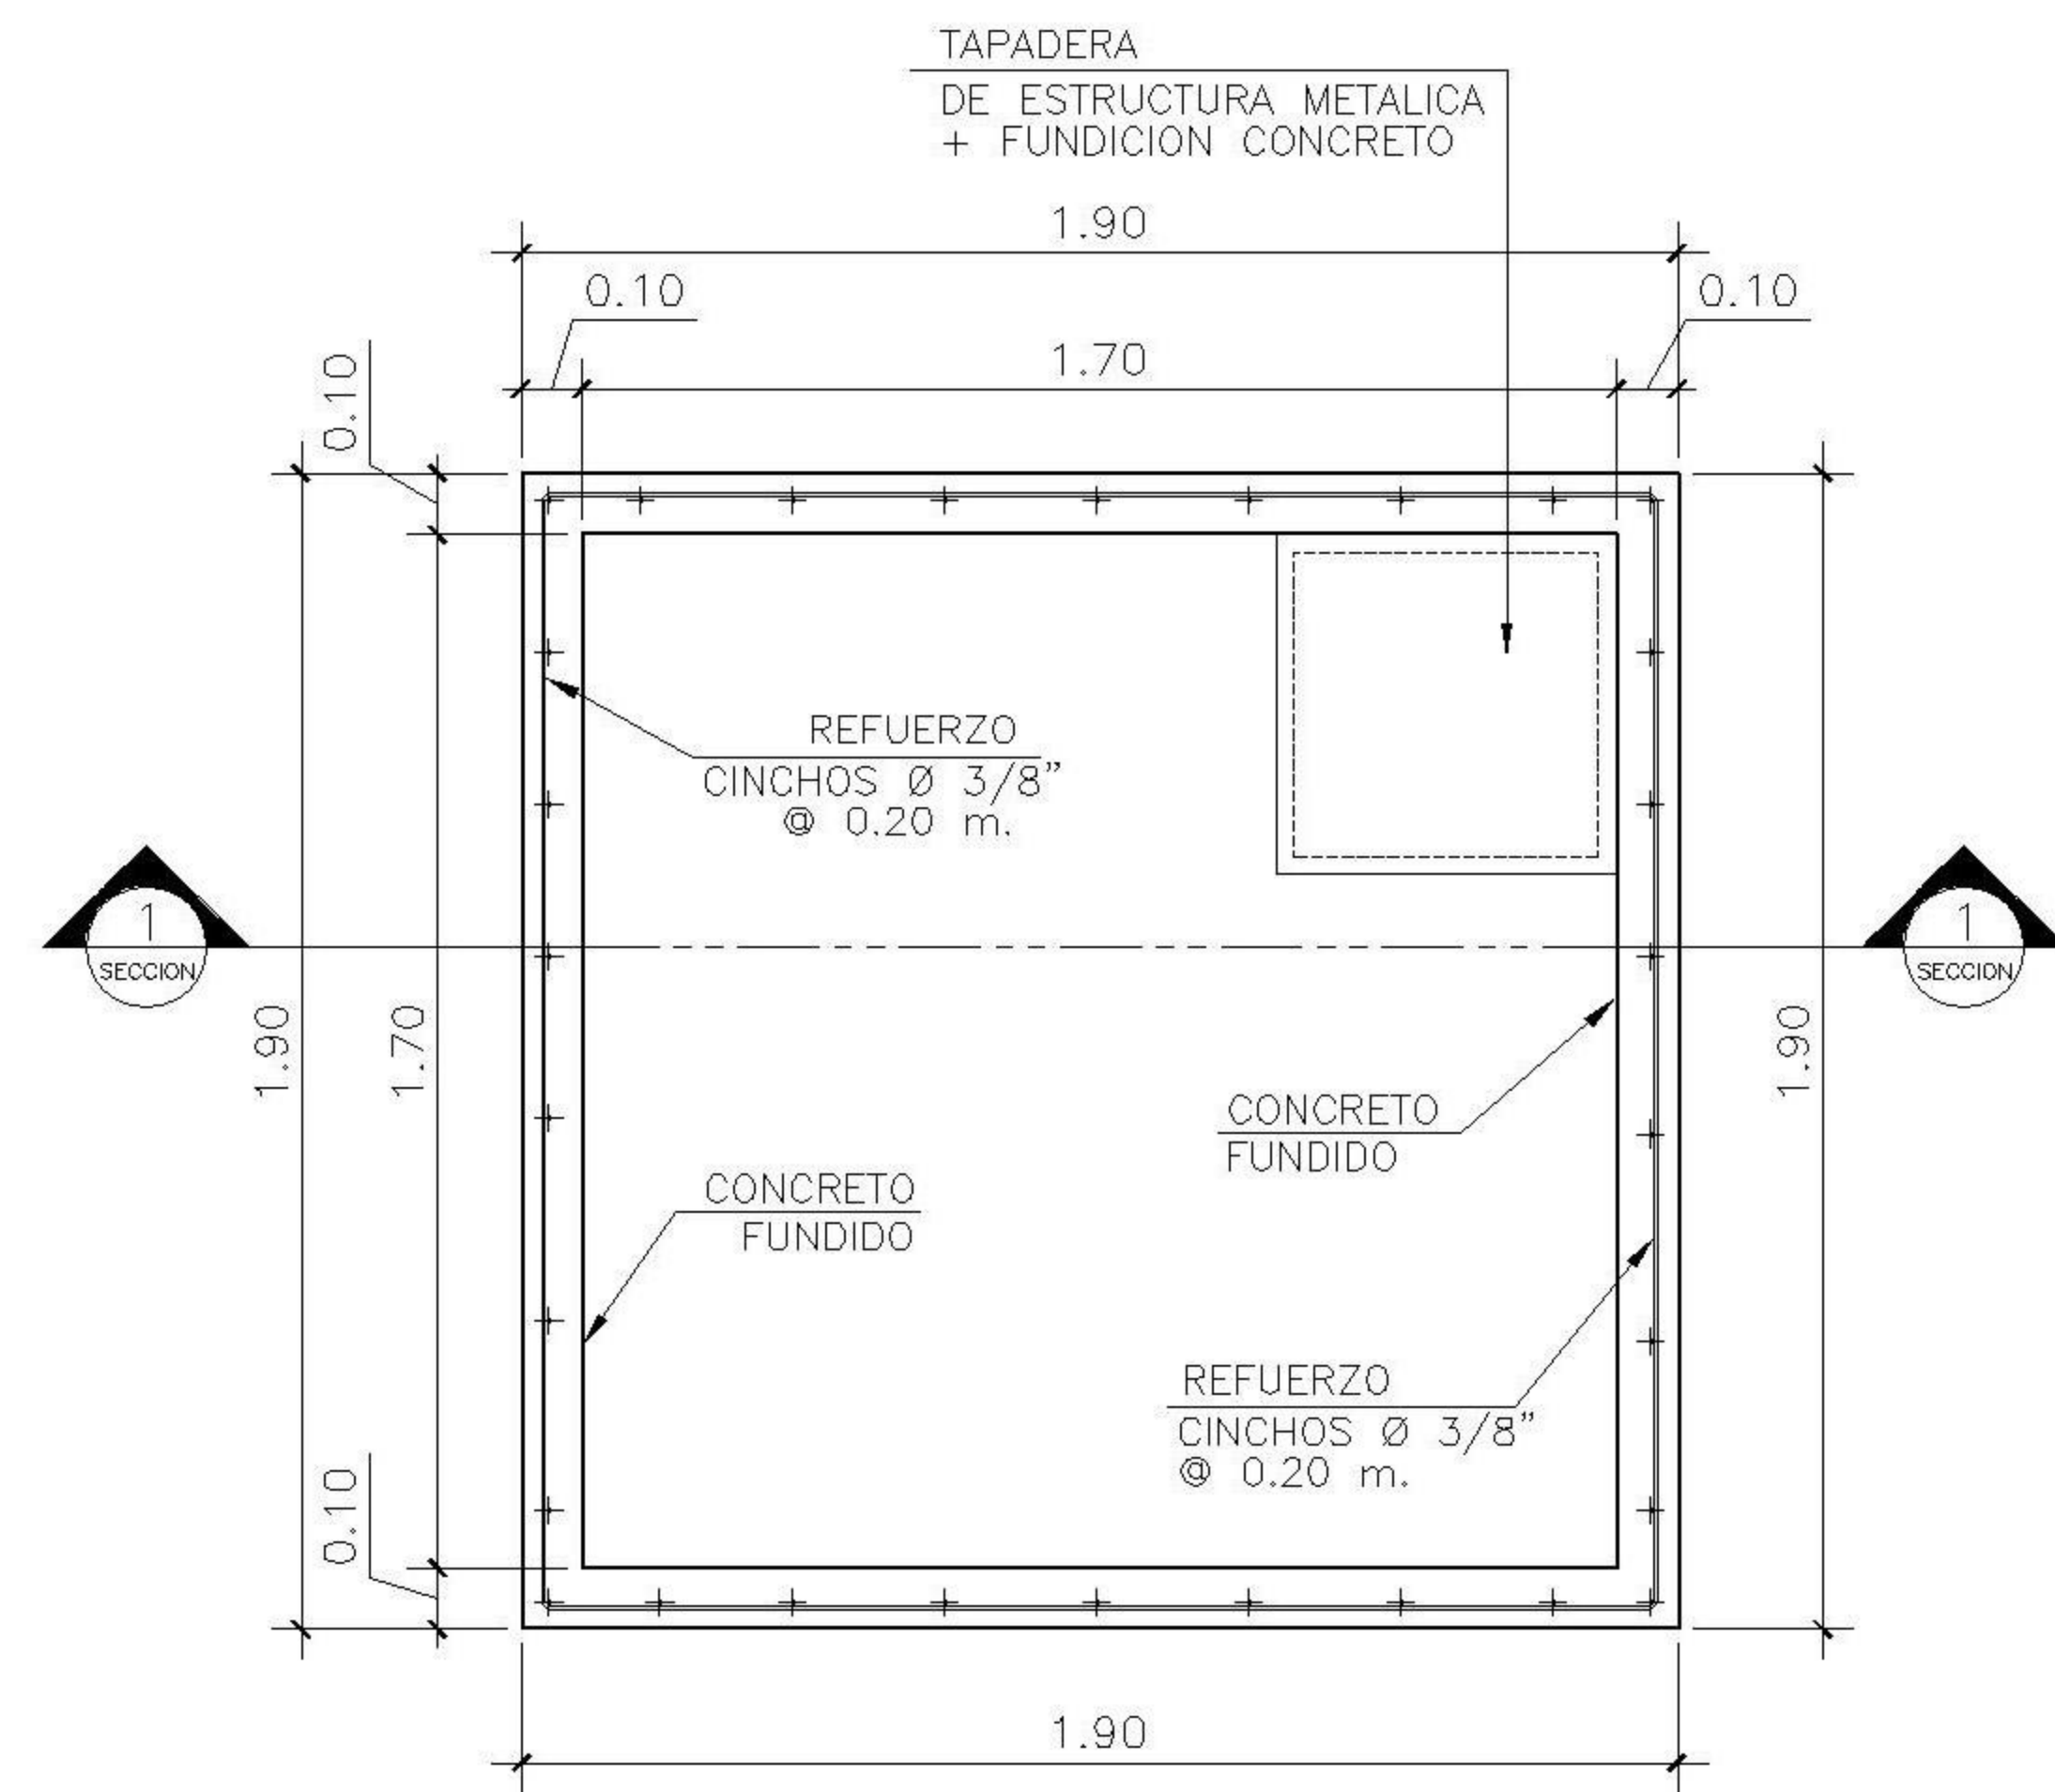

4 PLANTA
ARMADURA DE CISTERNA + ACOTADA ESCALA: 1:25

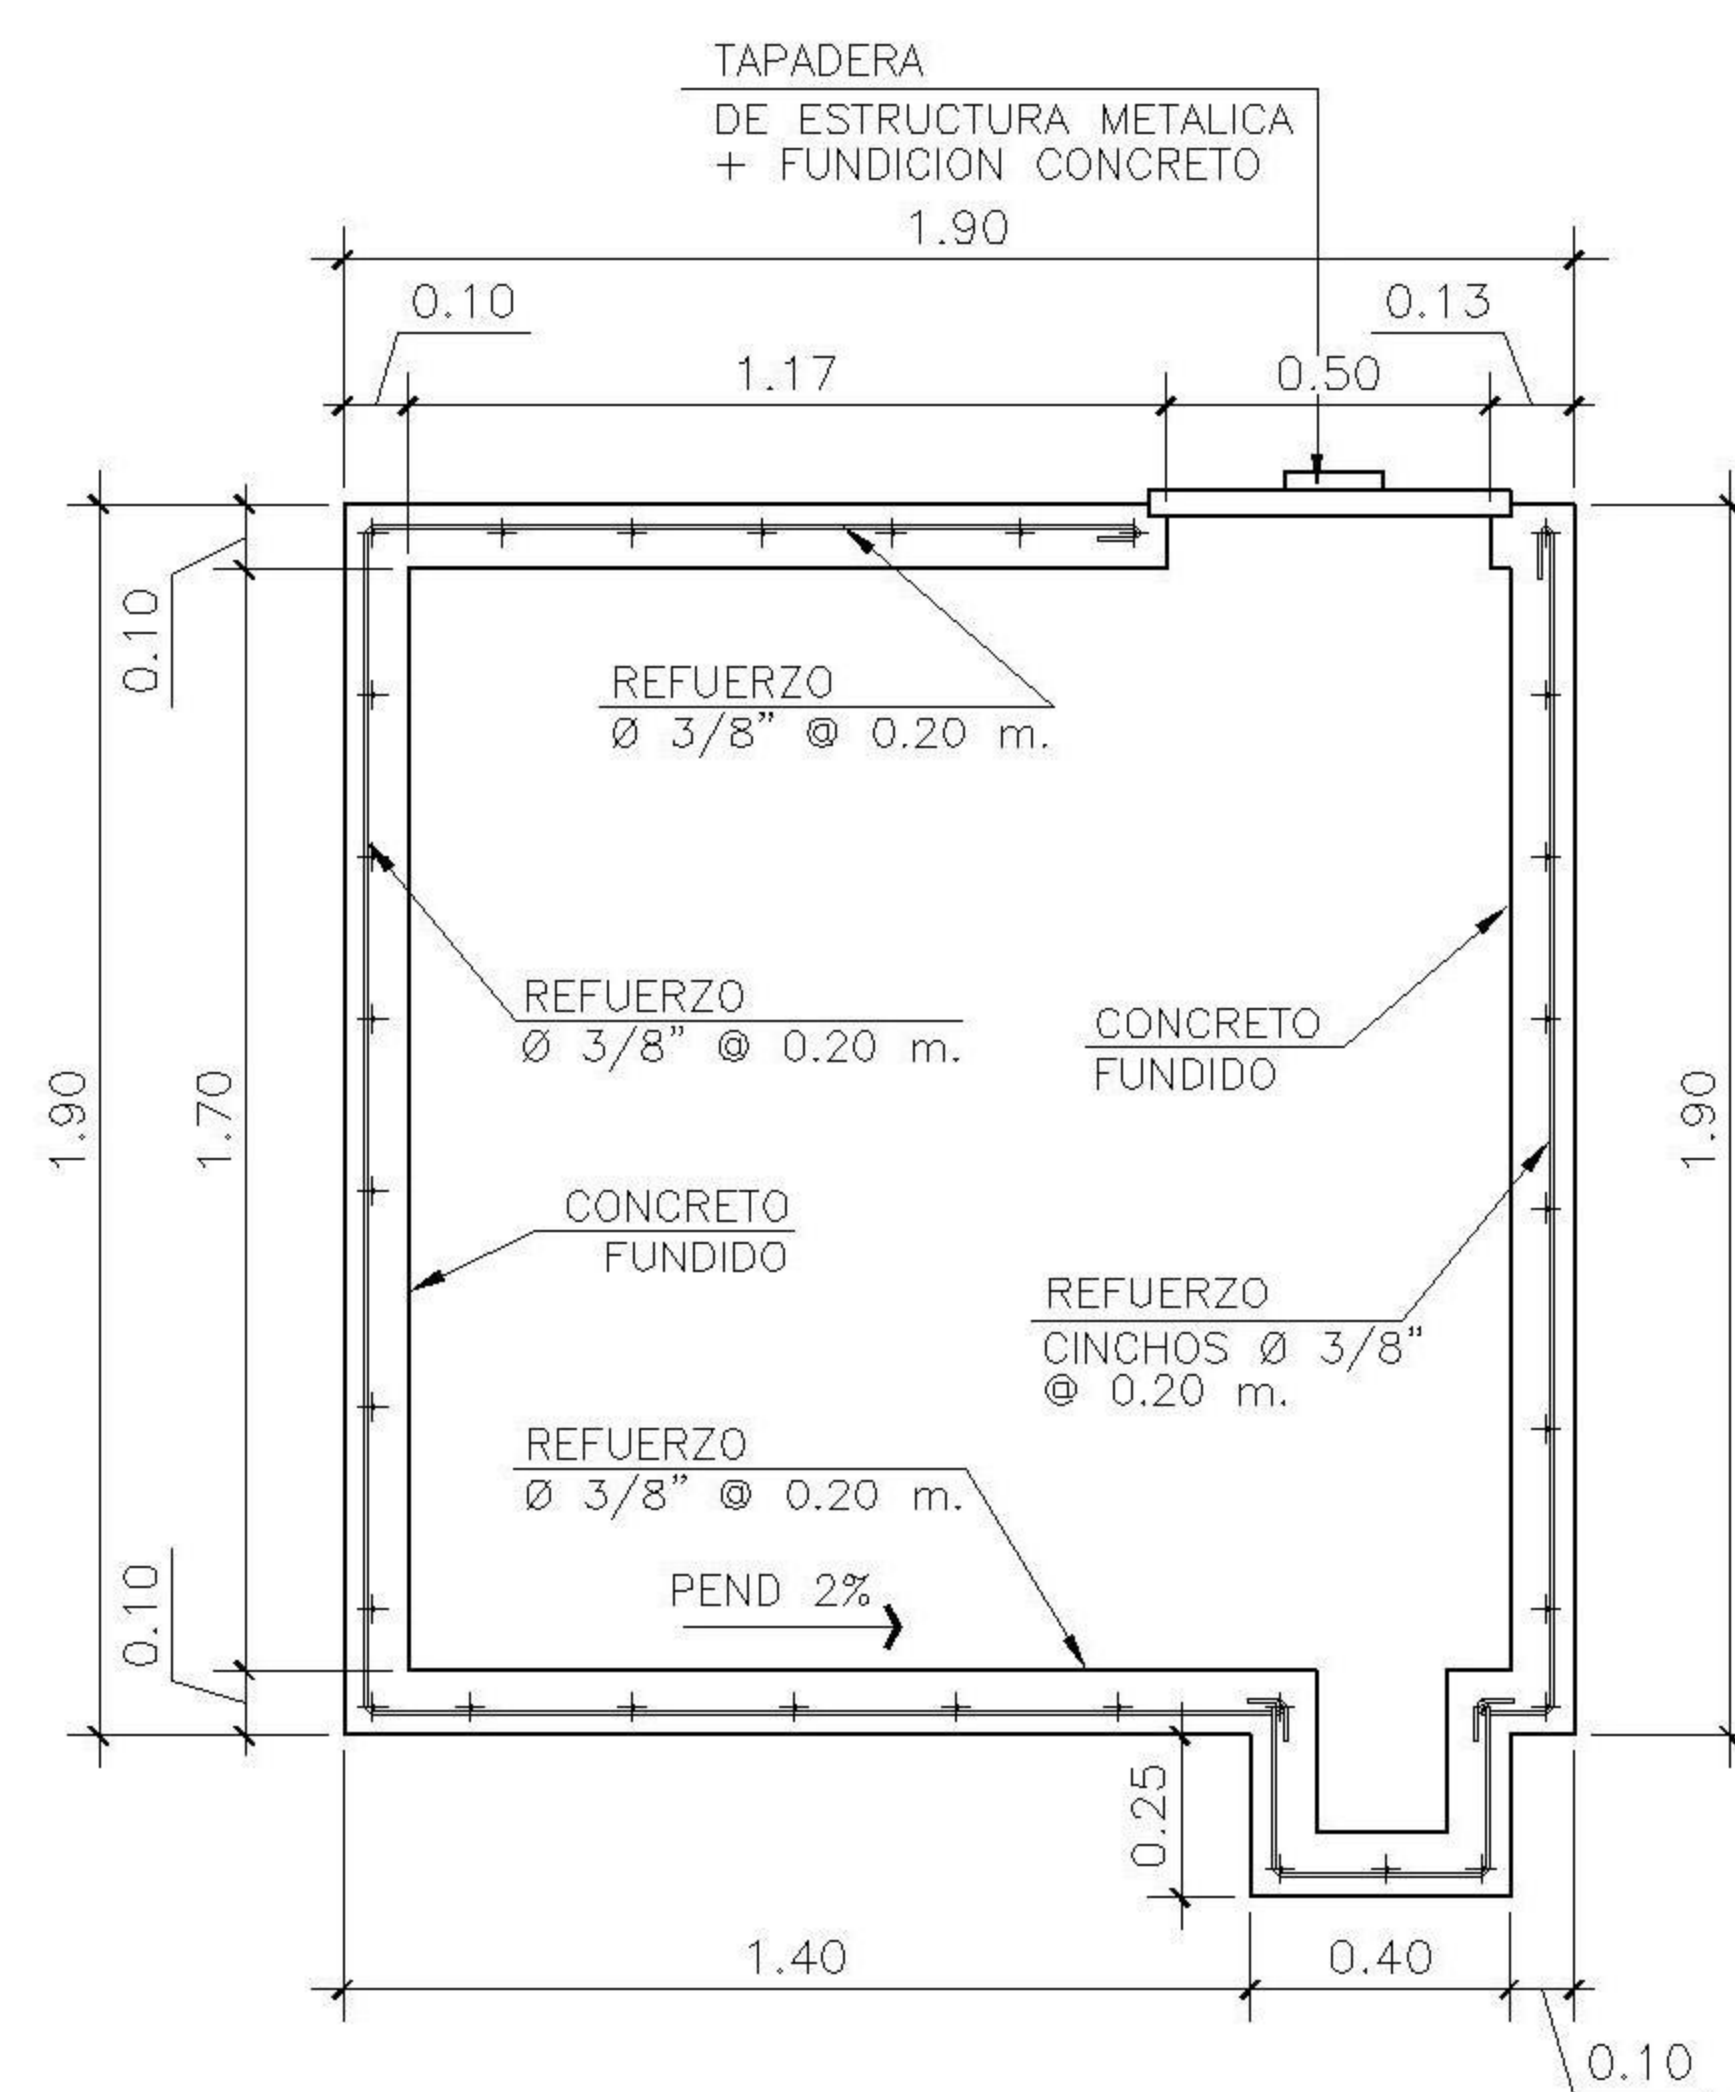

5 SECCION 1
ARMADURA DE CISTERNA + ACOTADA ESCALA: 1:25

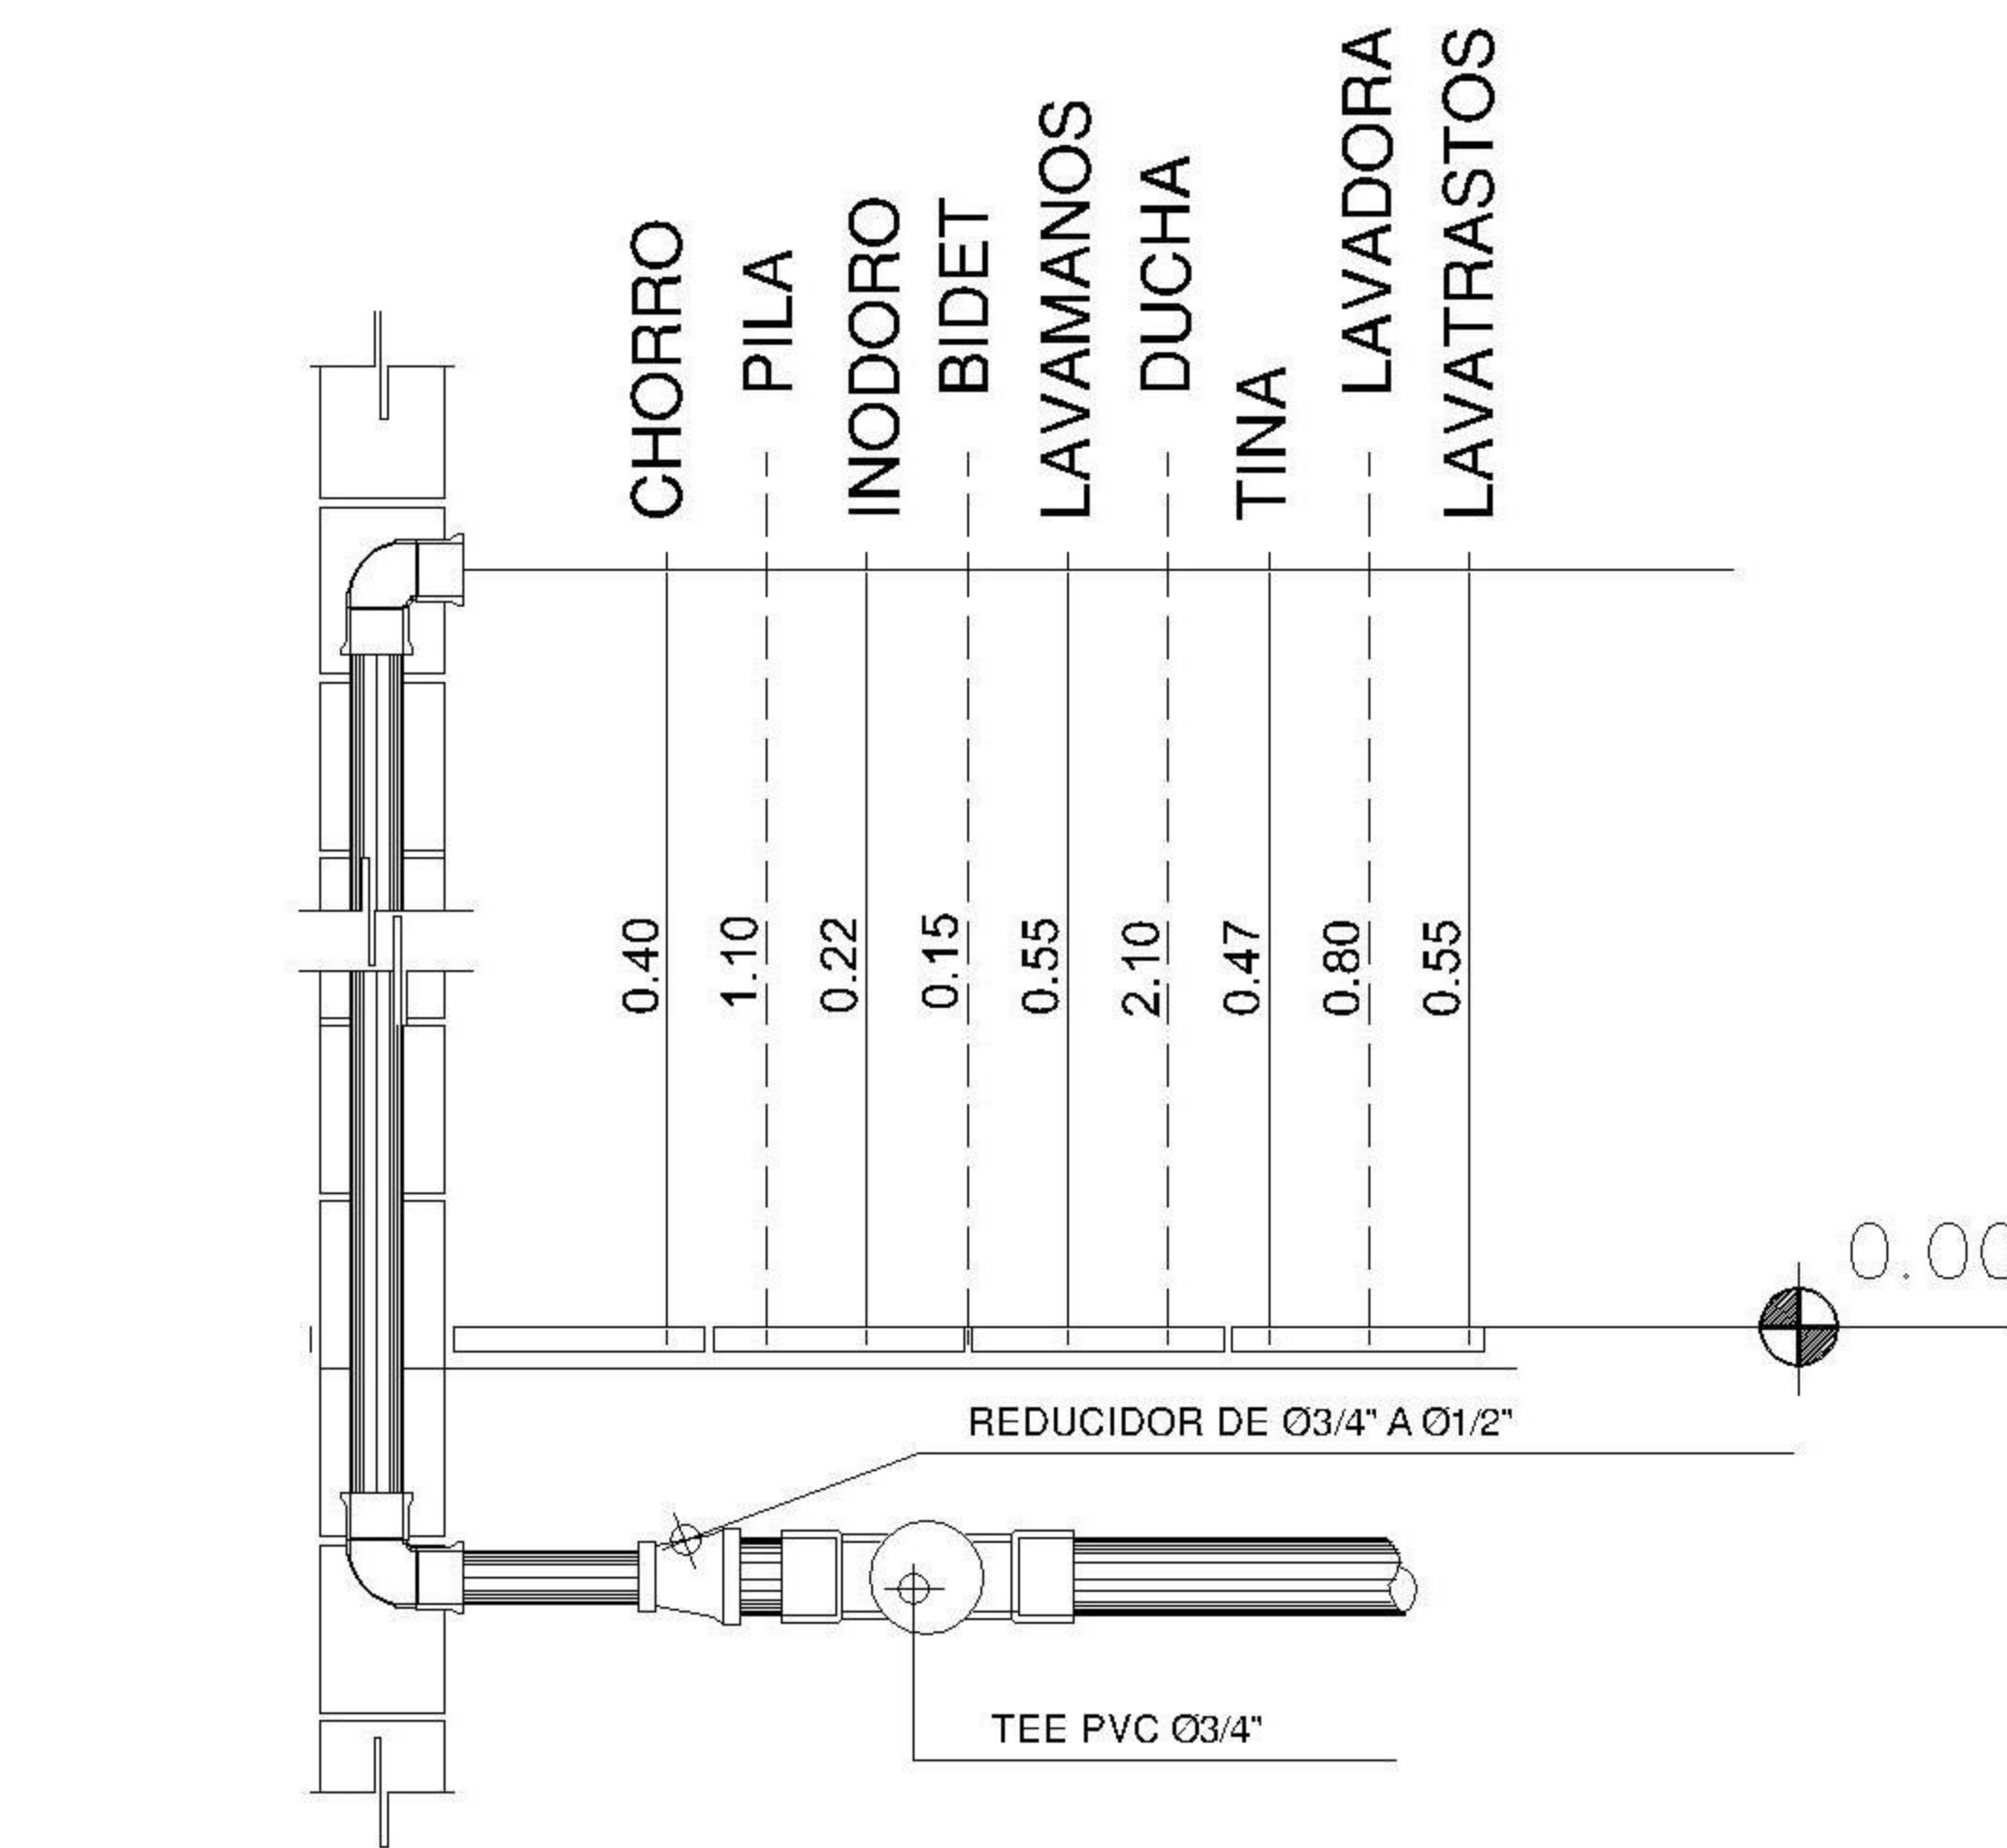

3 DETALLE TIPICO
DE ALTURAS ESCALA: 1:75

PROPIETARIO:

PROYECTO:
VIVIENDA CHICHICASTENANGO

UBICACIÓN:

PLANIFICADO POR:
ING. JUANJO

EJECUTÓ:
CONSTRUCTORA DEL ATLANTICO

DIBUJÓ:
CONSTRUCTORA DEL ATLANTICO

OBSERVACIONES



CONTENIDO:

PLANTA DE
INSTALACION
HIDRAULICA

(F) ING. JUANJO


FECHA:
ENERO 2026

ESCALA:
INDICADA

CATEGORÍA
HOJA:


ARQUITECTURA	ESTRUCTURA	INSTALACIONES	CIVIL
--------------	------------	---------------	-------

07/12

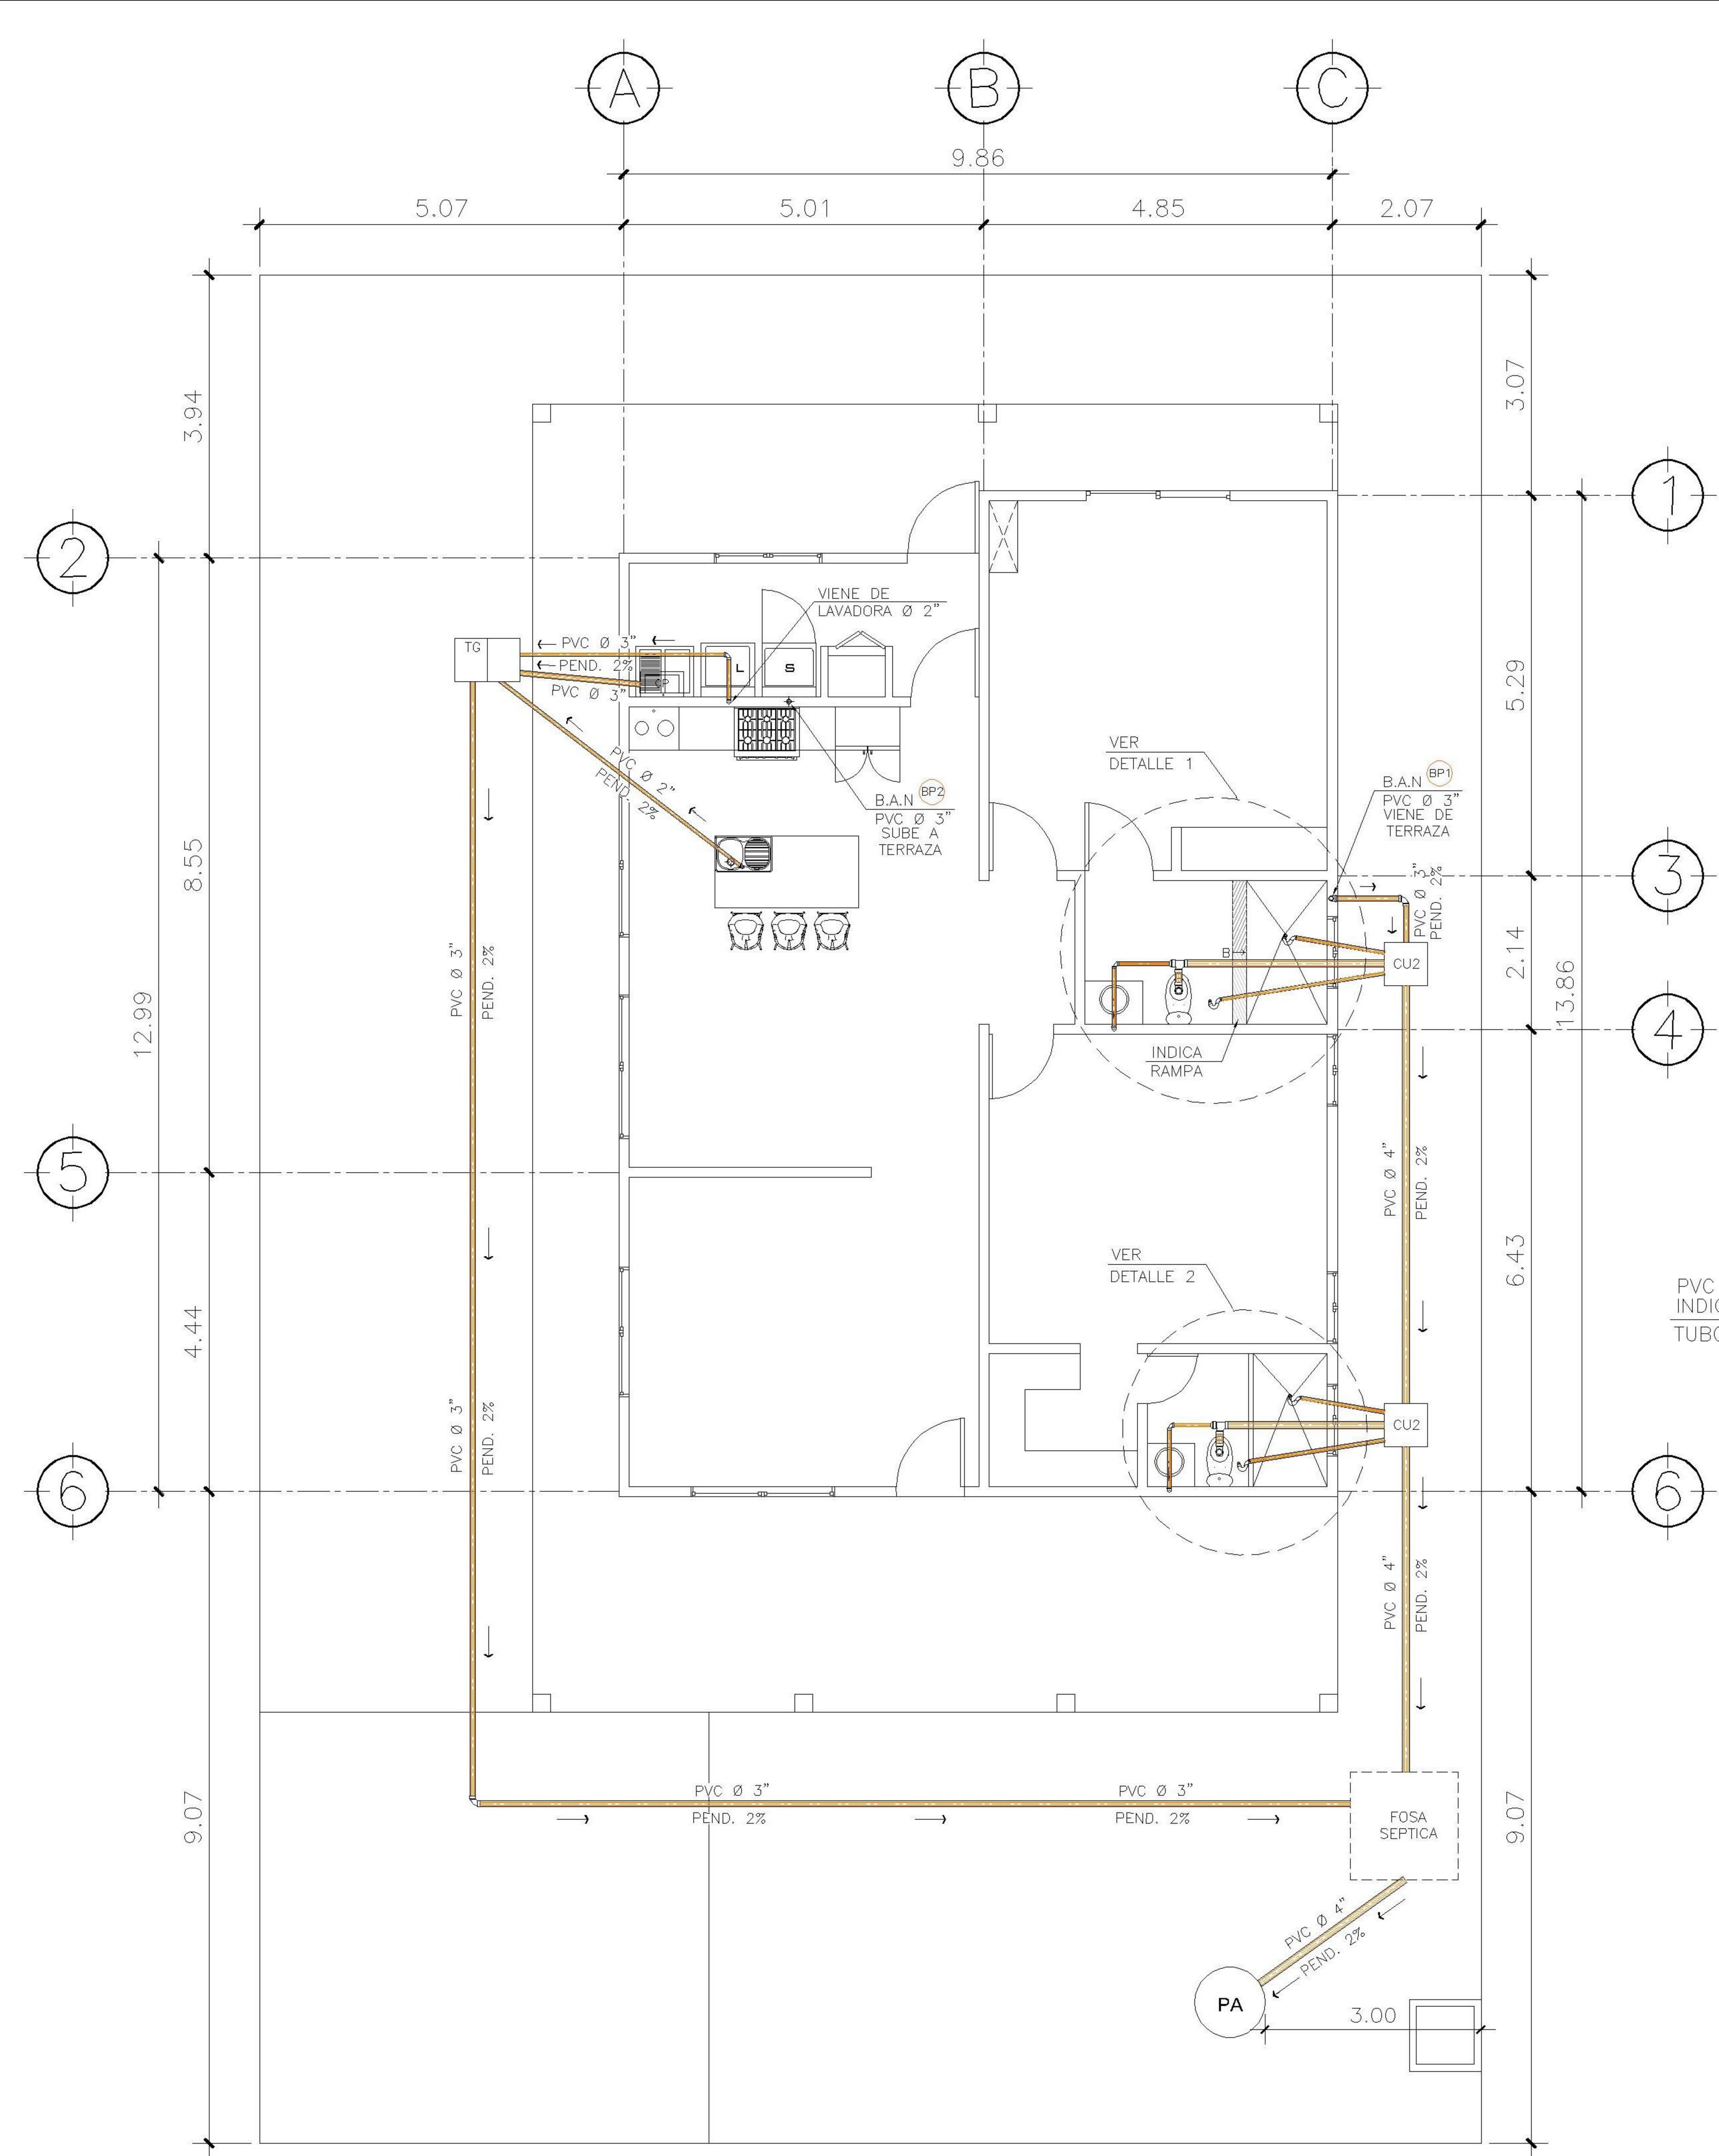


1 PLANTA NIVEL 1 ESCALA: 1:100
DRENAJES SANITARIOS


SIMBOLOGIA			
PLANTA DE DRENAJES			
	PVC DE DIAMETRO Ø INDICADO EN PLANTA		REDUCIDOR
	BAJADA DE AGUAS PLUVIALES		PAÑUELOS CON 1% DE PENDIENTE MEZCLON + BLANQUEADO
	BAJADA DE AGUAS NEGRAS		CODO VERTICAL A 90°
	REPOSADERA		DIRECCIÓN Y MEDIDAS DEL TUBO
	CODO A 45°		BAJADA DE TUBO DE 3"
	TEE VERTICAL A 90°		BAJADA DE AGUA NEGRA + No. DE BAJADA
	YEE HORIZONTAL		BAJADA DE AGUA PLUVIAL + No. DE BAJADA

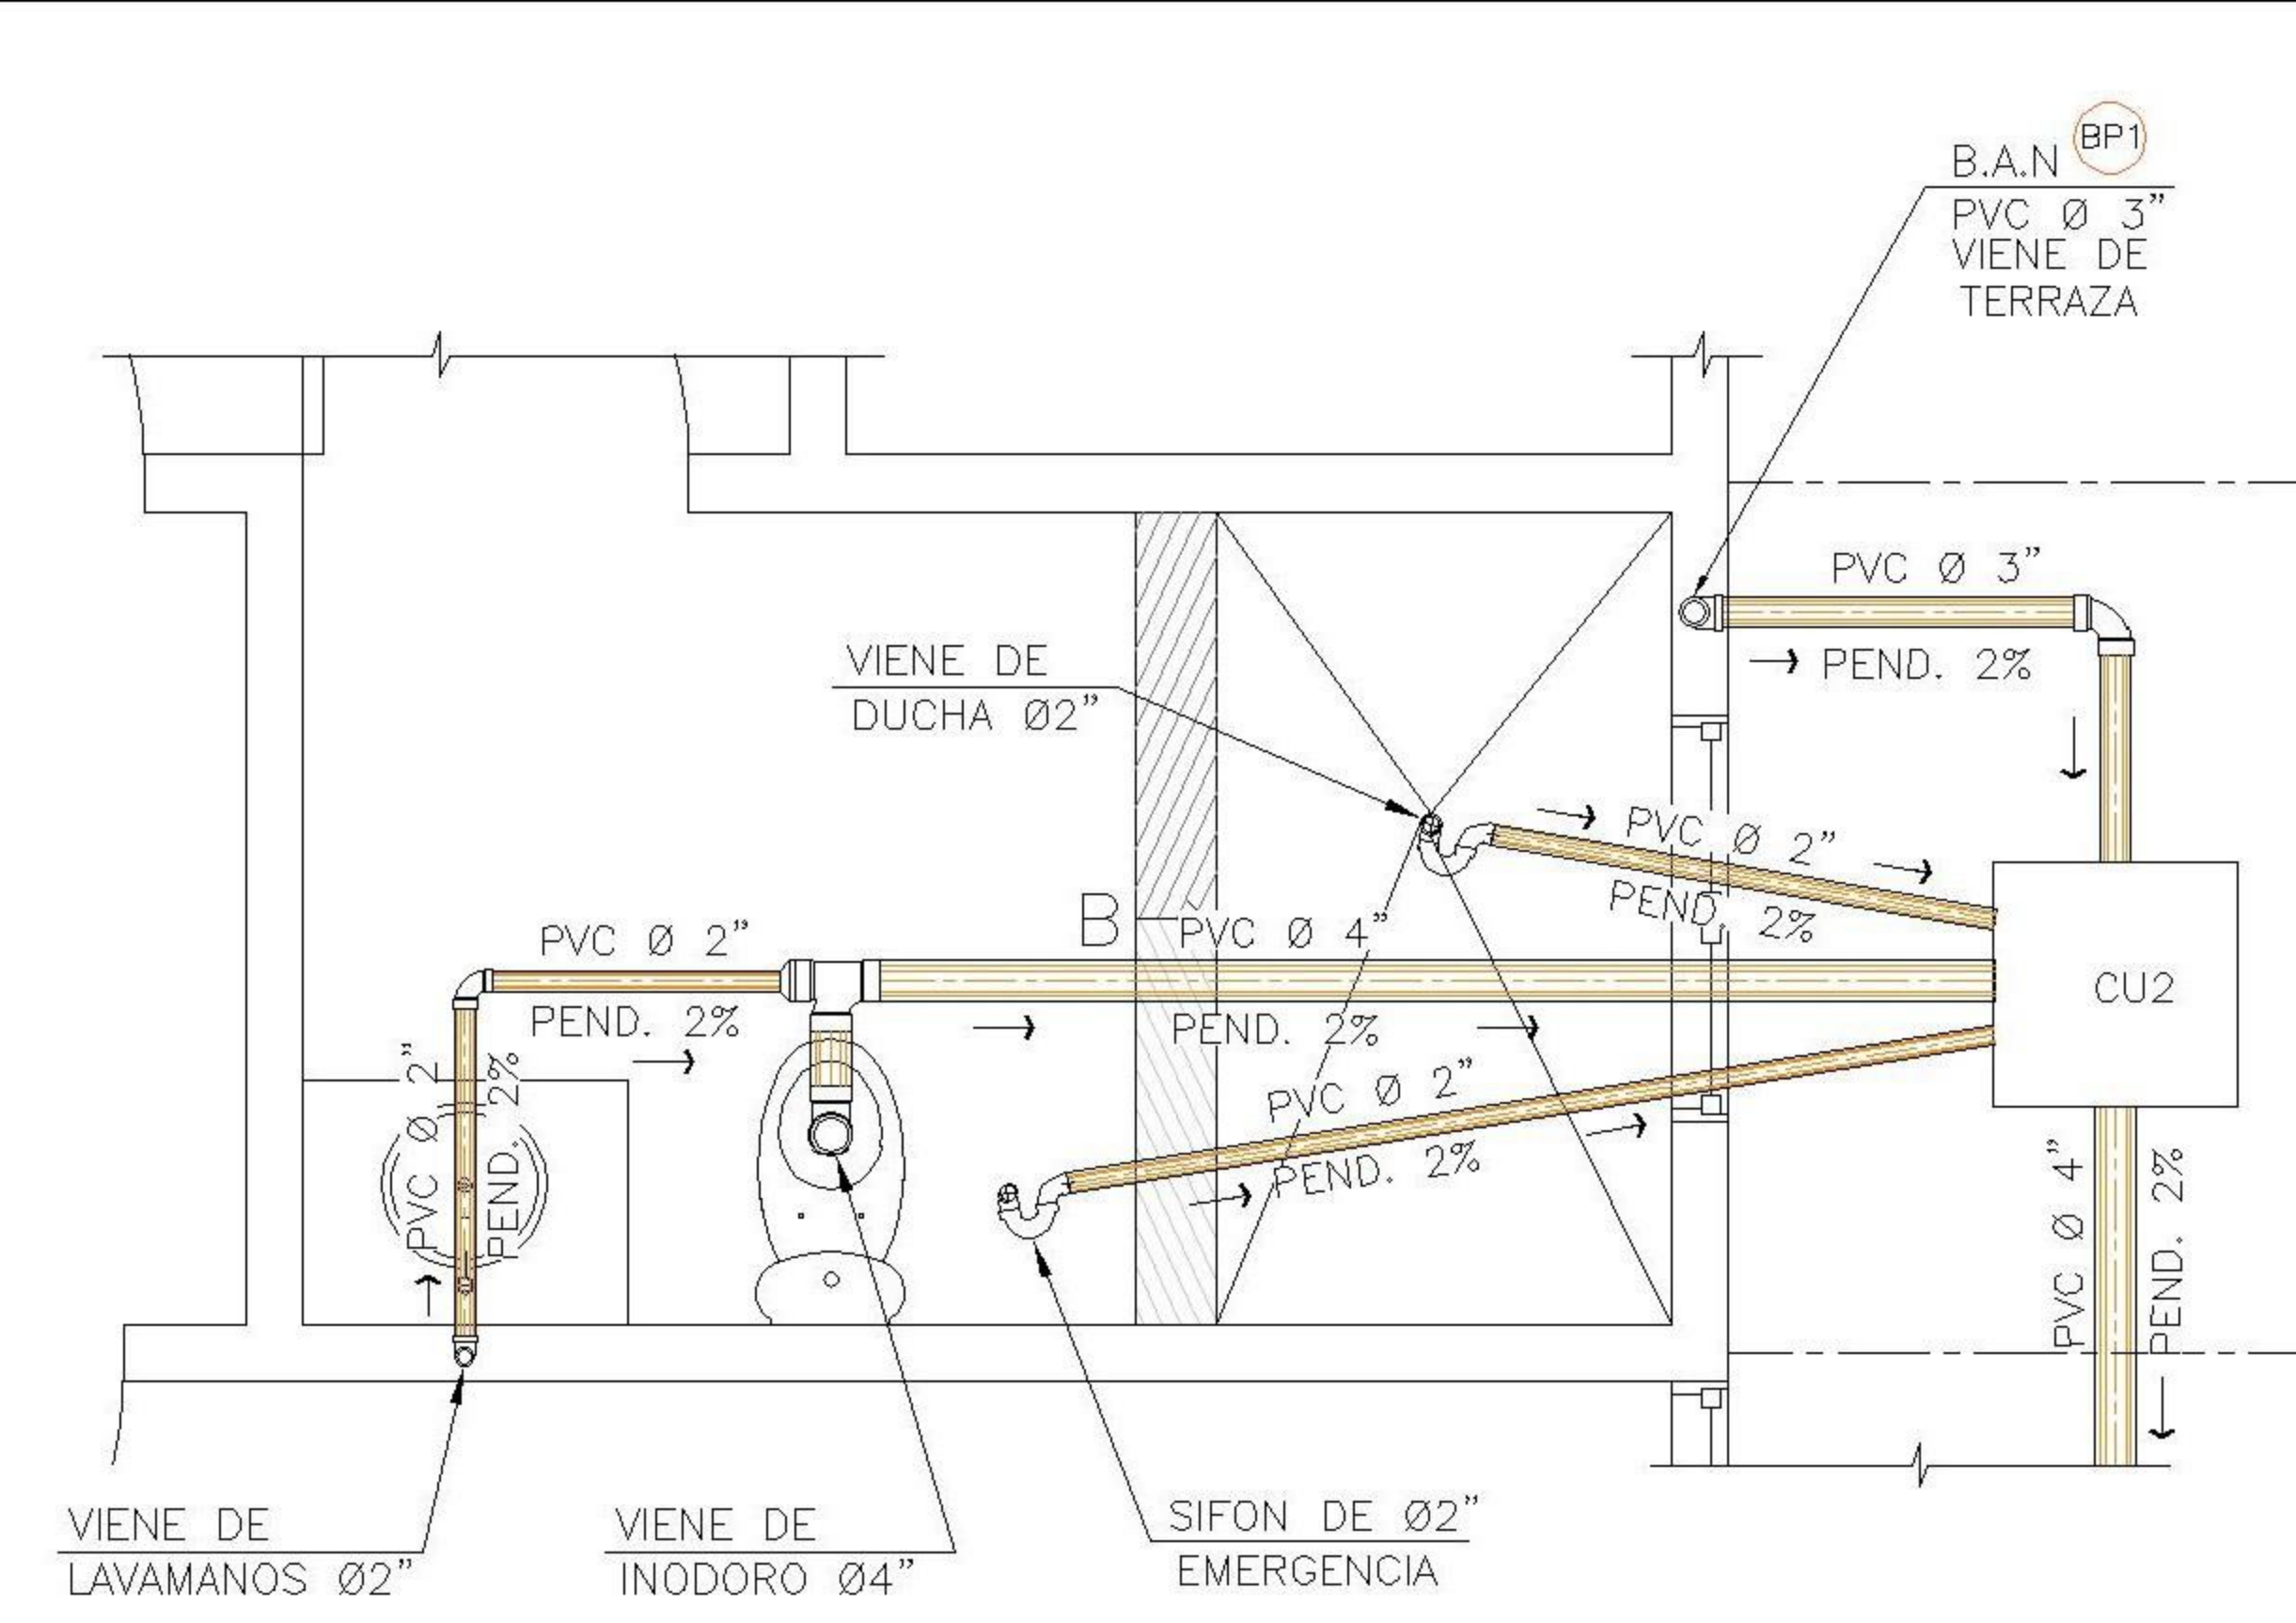


2 DETALLE 1 ESCALA: 1:50
SANITARIO DORMITORIO 1

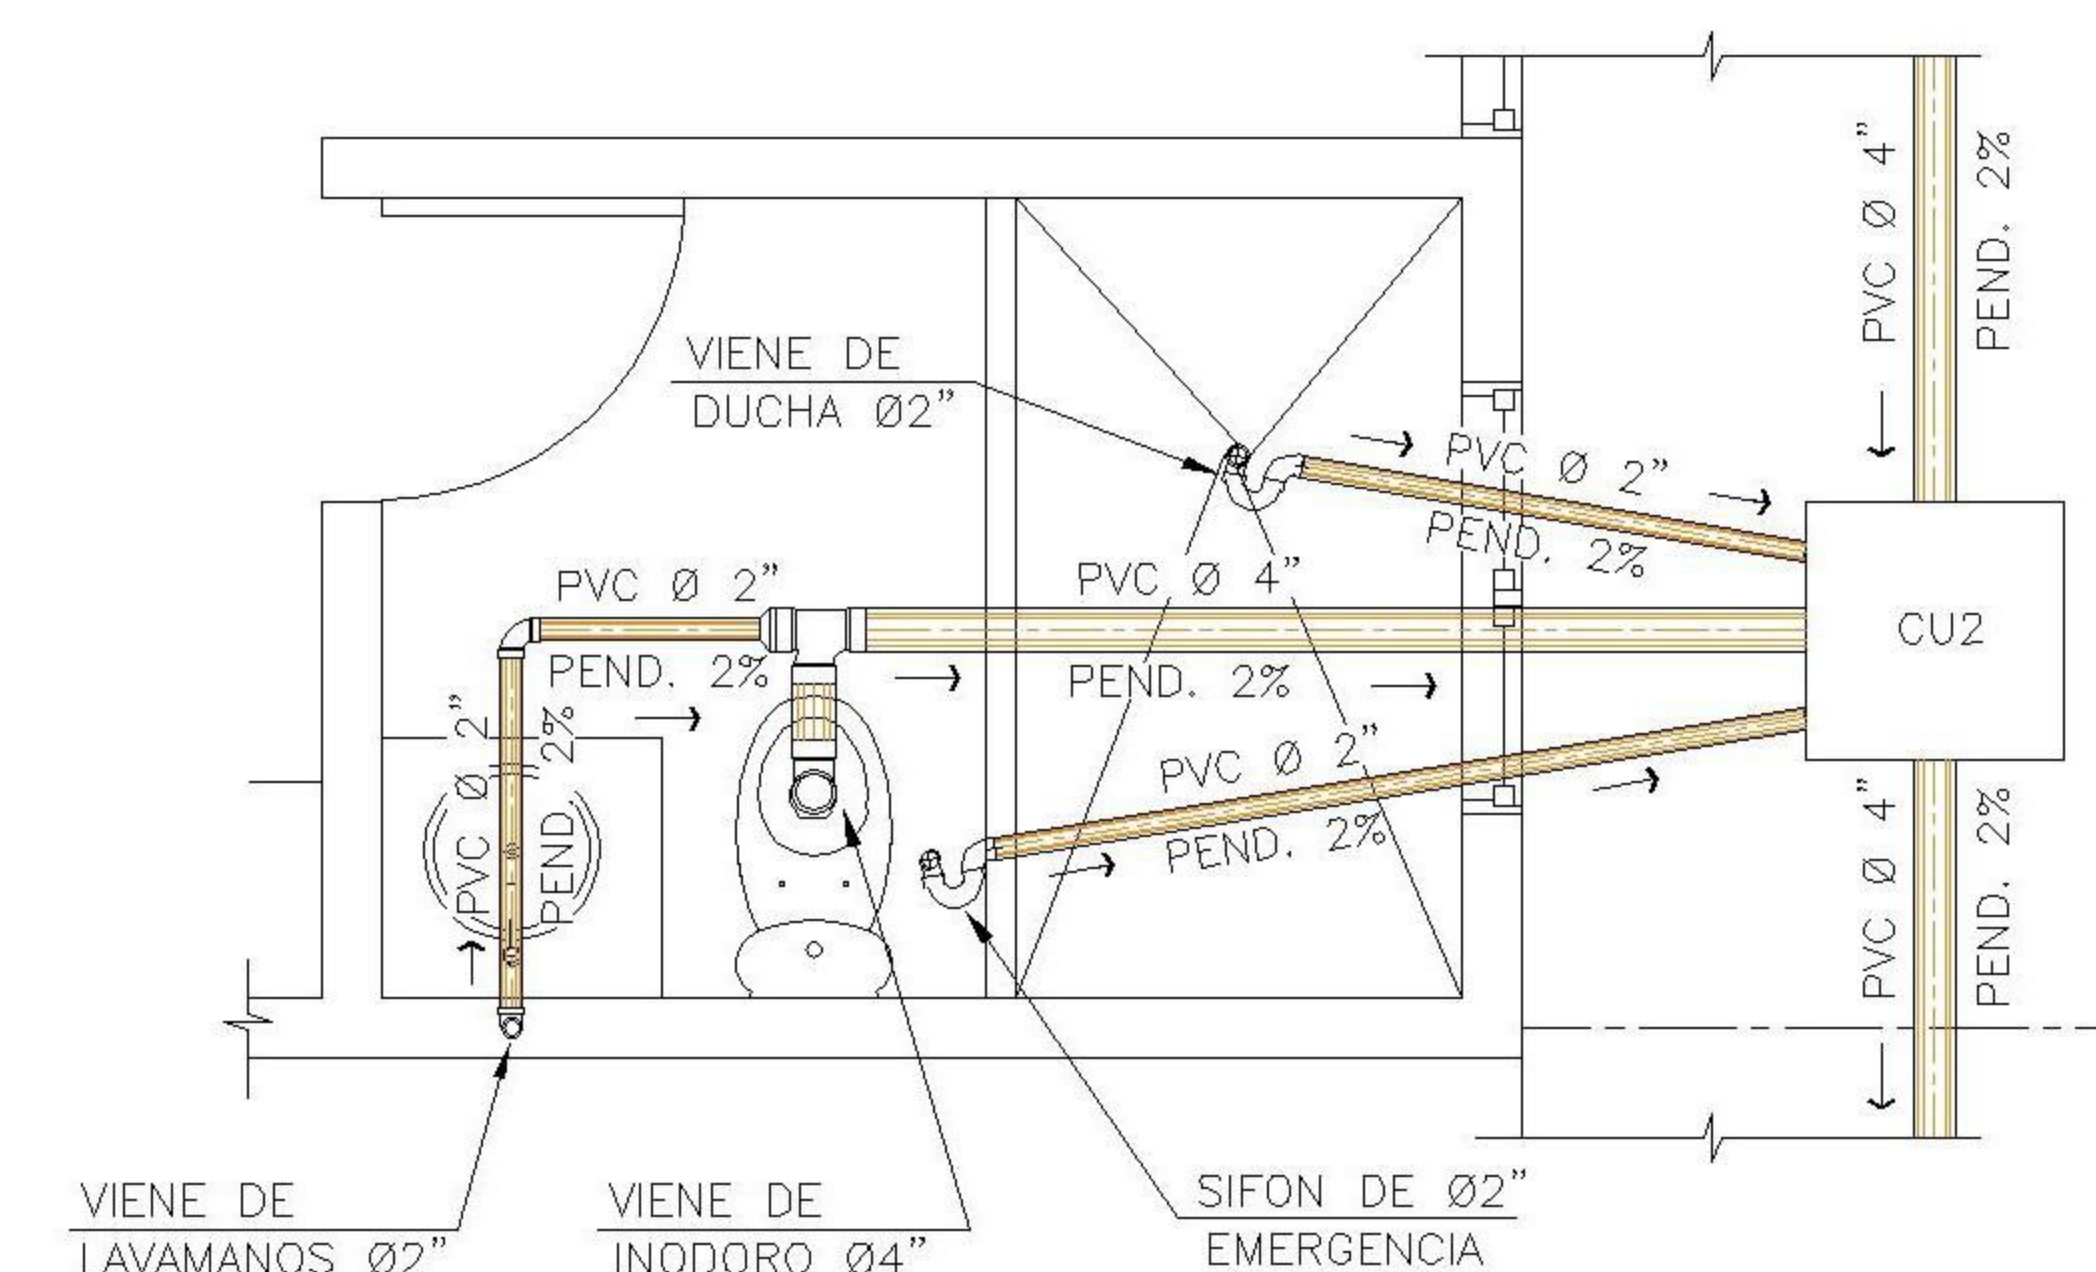


3 DETALLE 2 ESCALA: 1:50
SANITARIO DORMITORIO 2

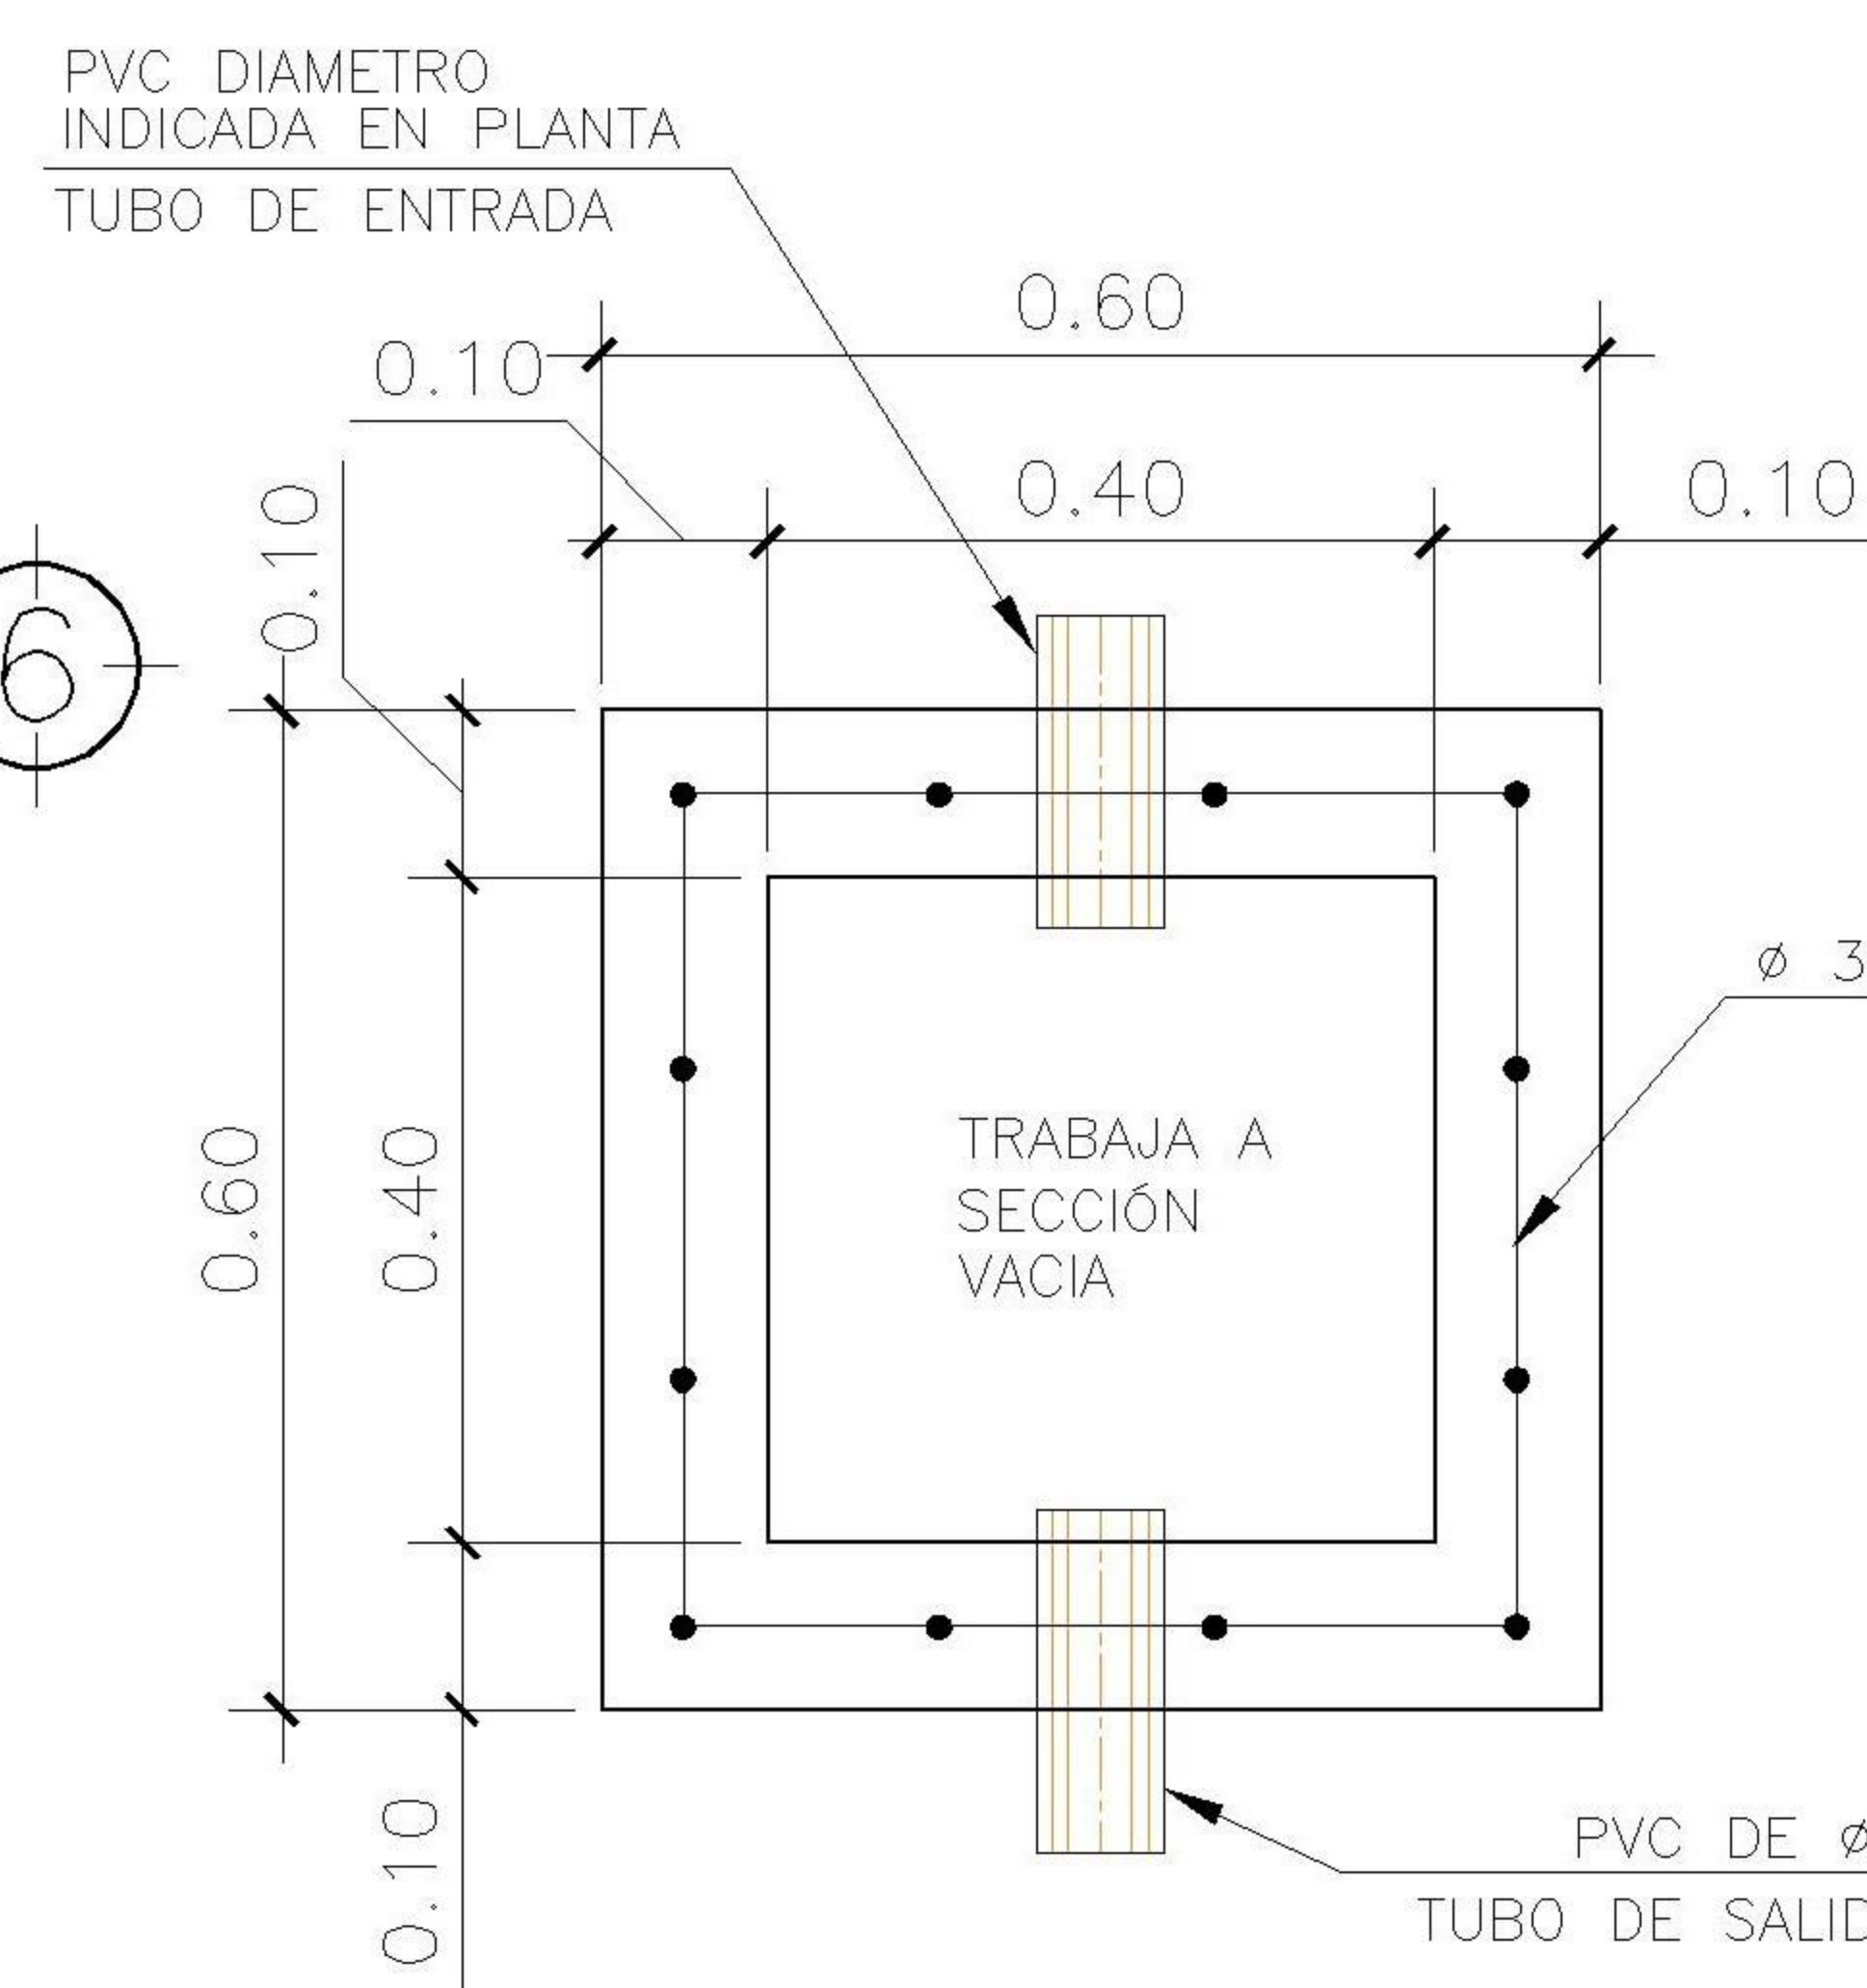


4 PLANTA ESCALA: 1:2.5
CAJA DE UNION CU2

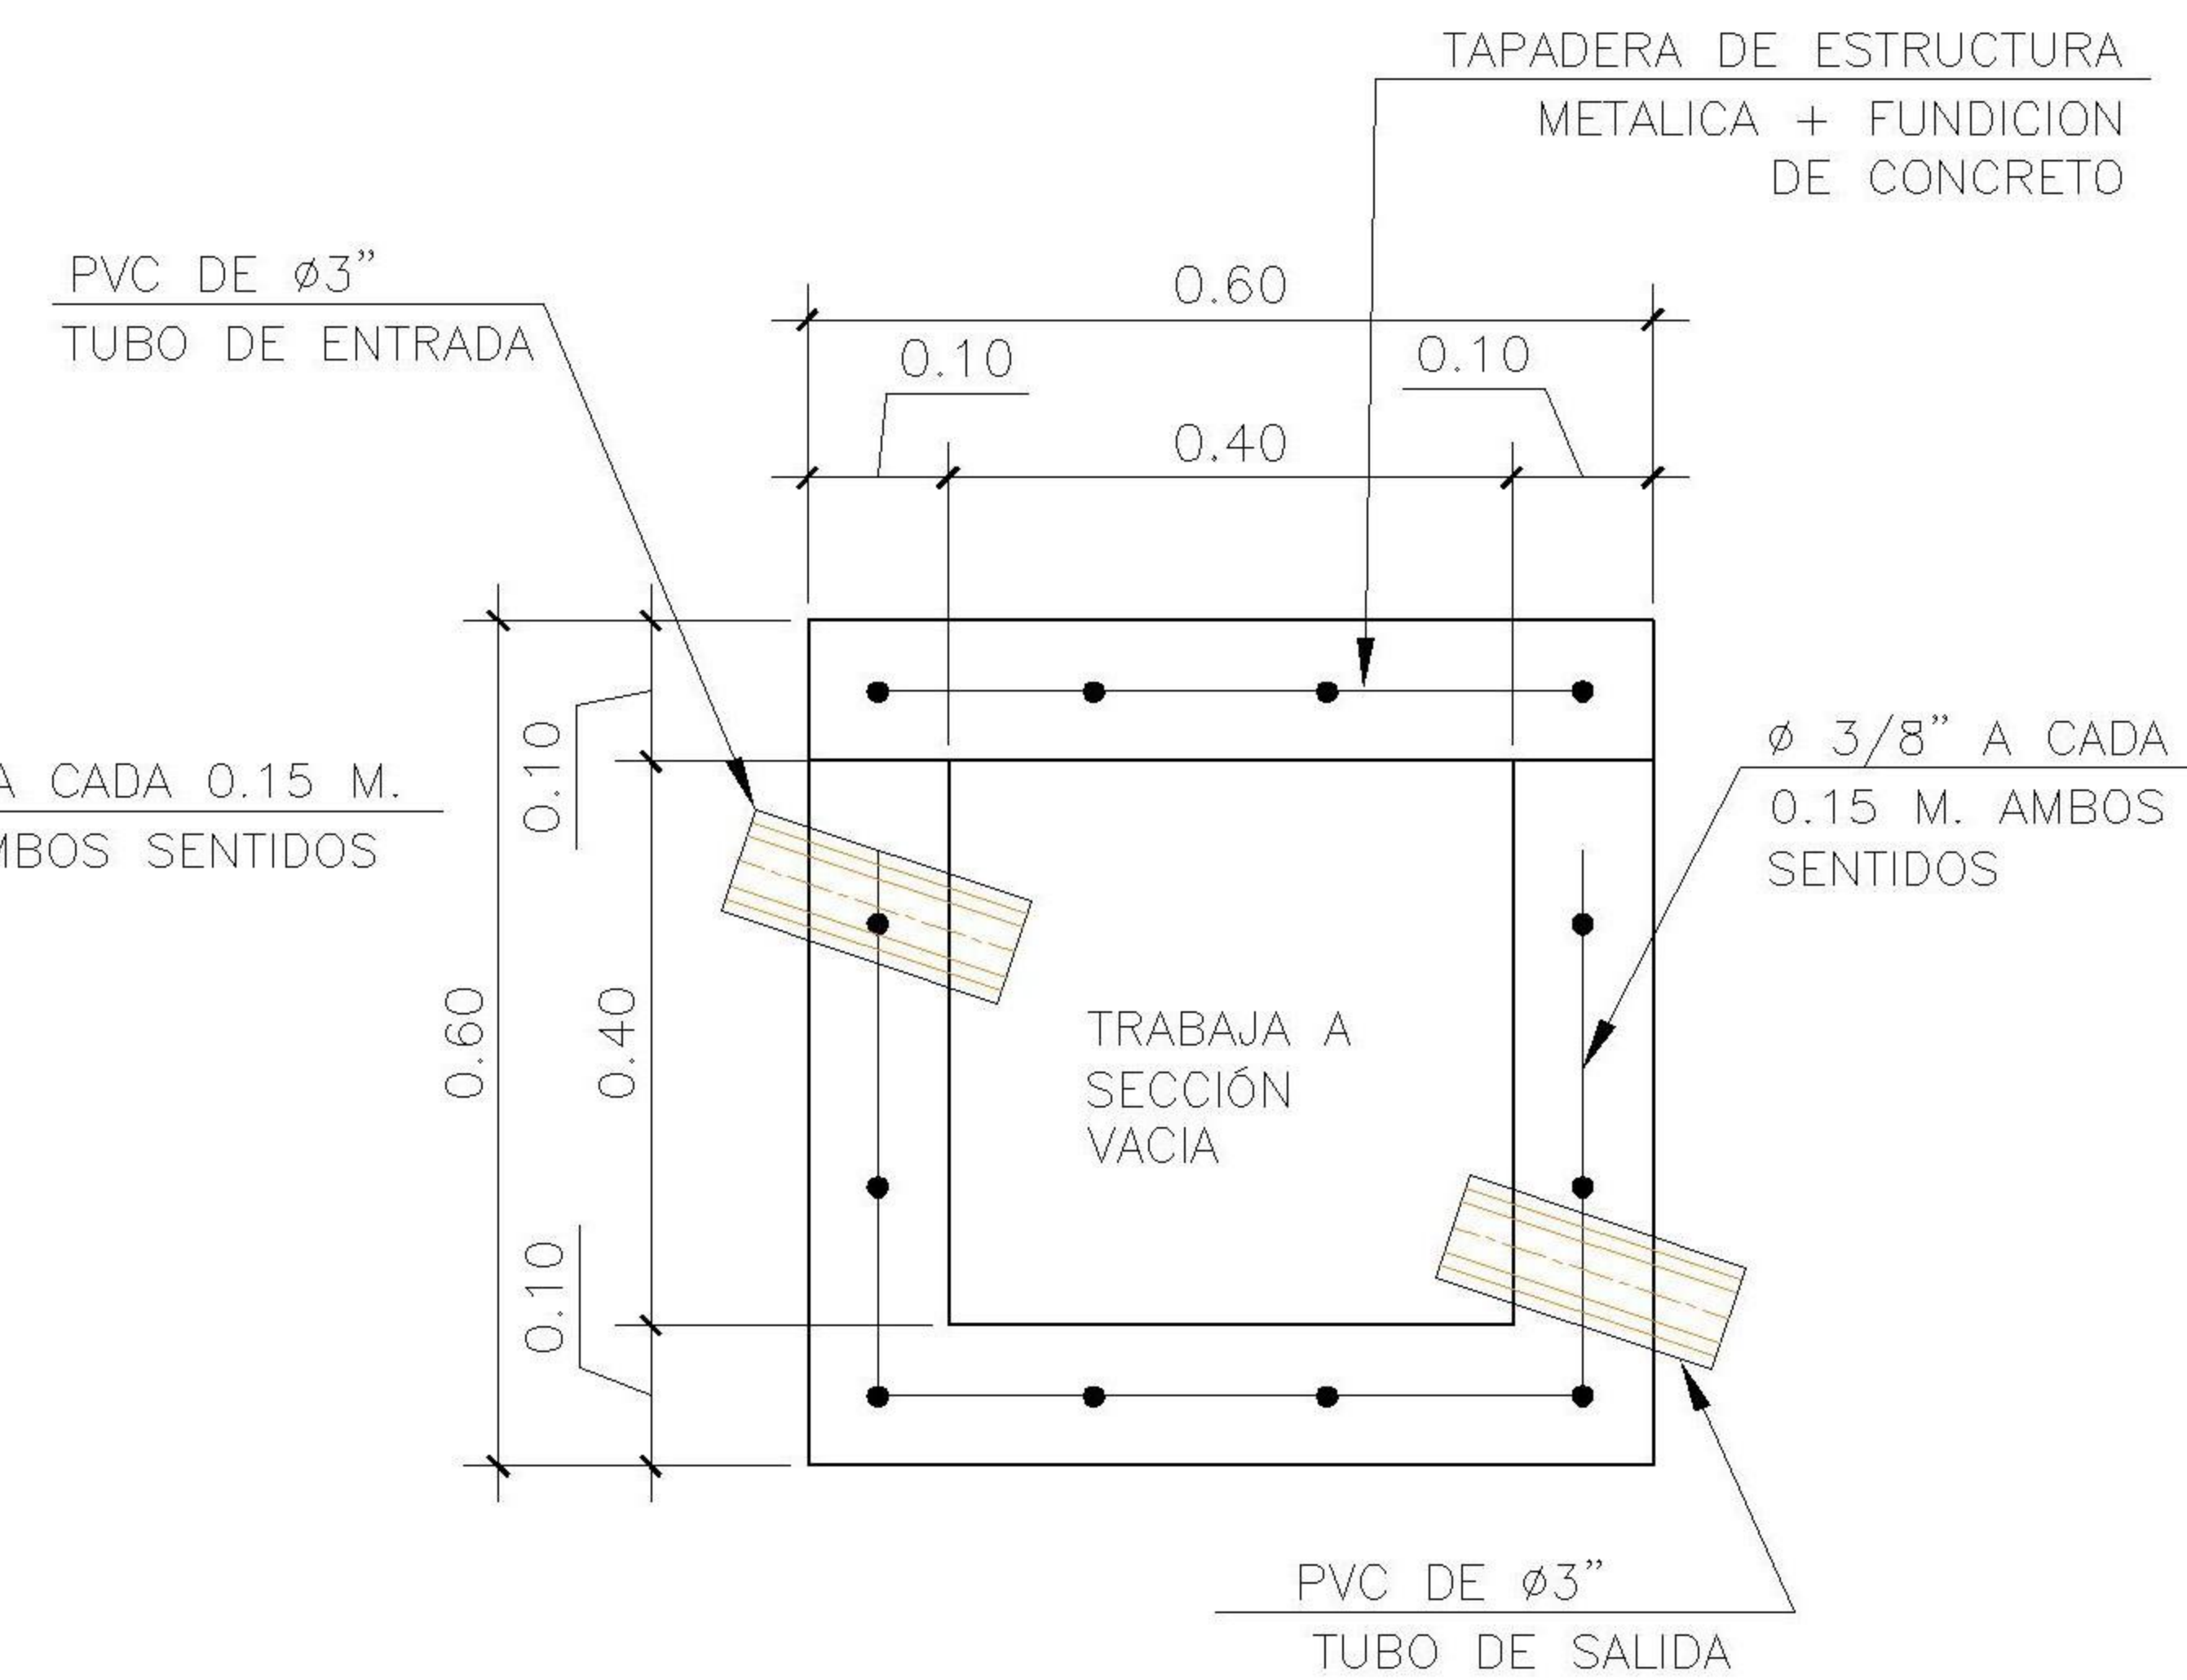

5 ELEVACION ESCALA: 1:2.5
CAJA DE UNION CU2

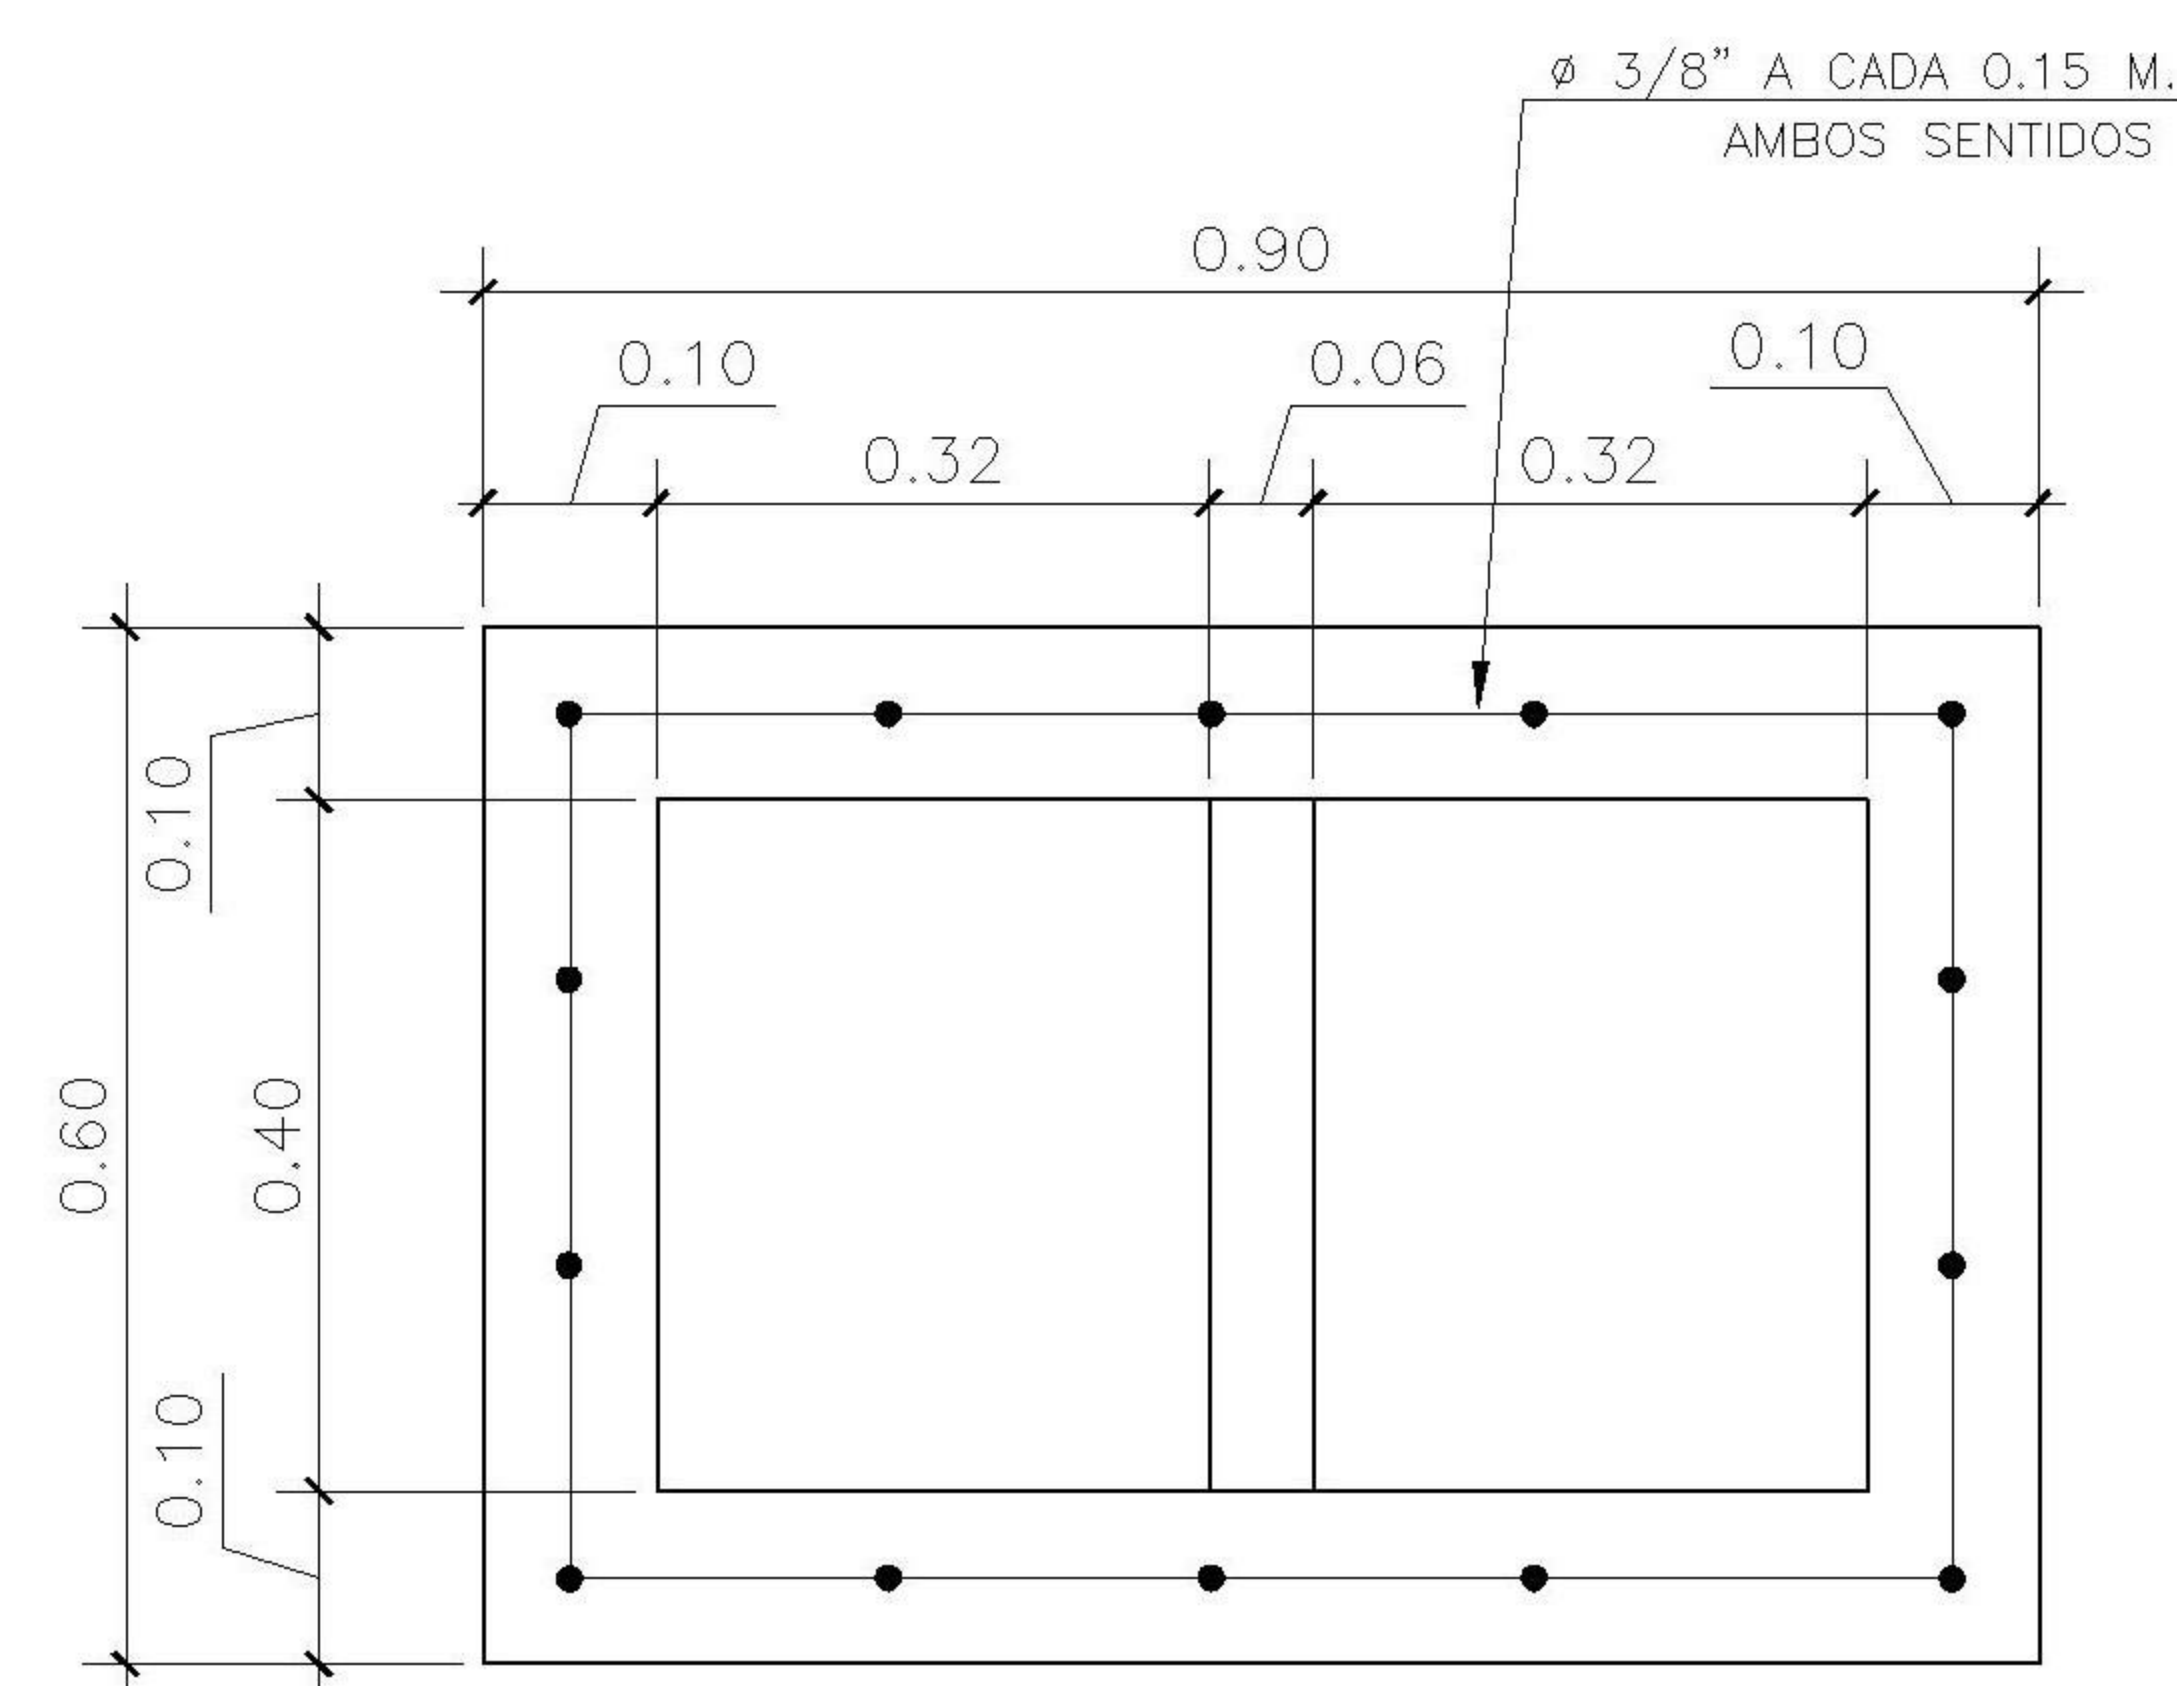

8 PLANTA ESCALA: 1:2.5
CAJA TG

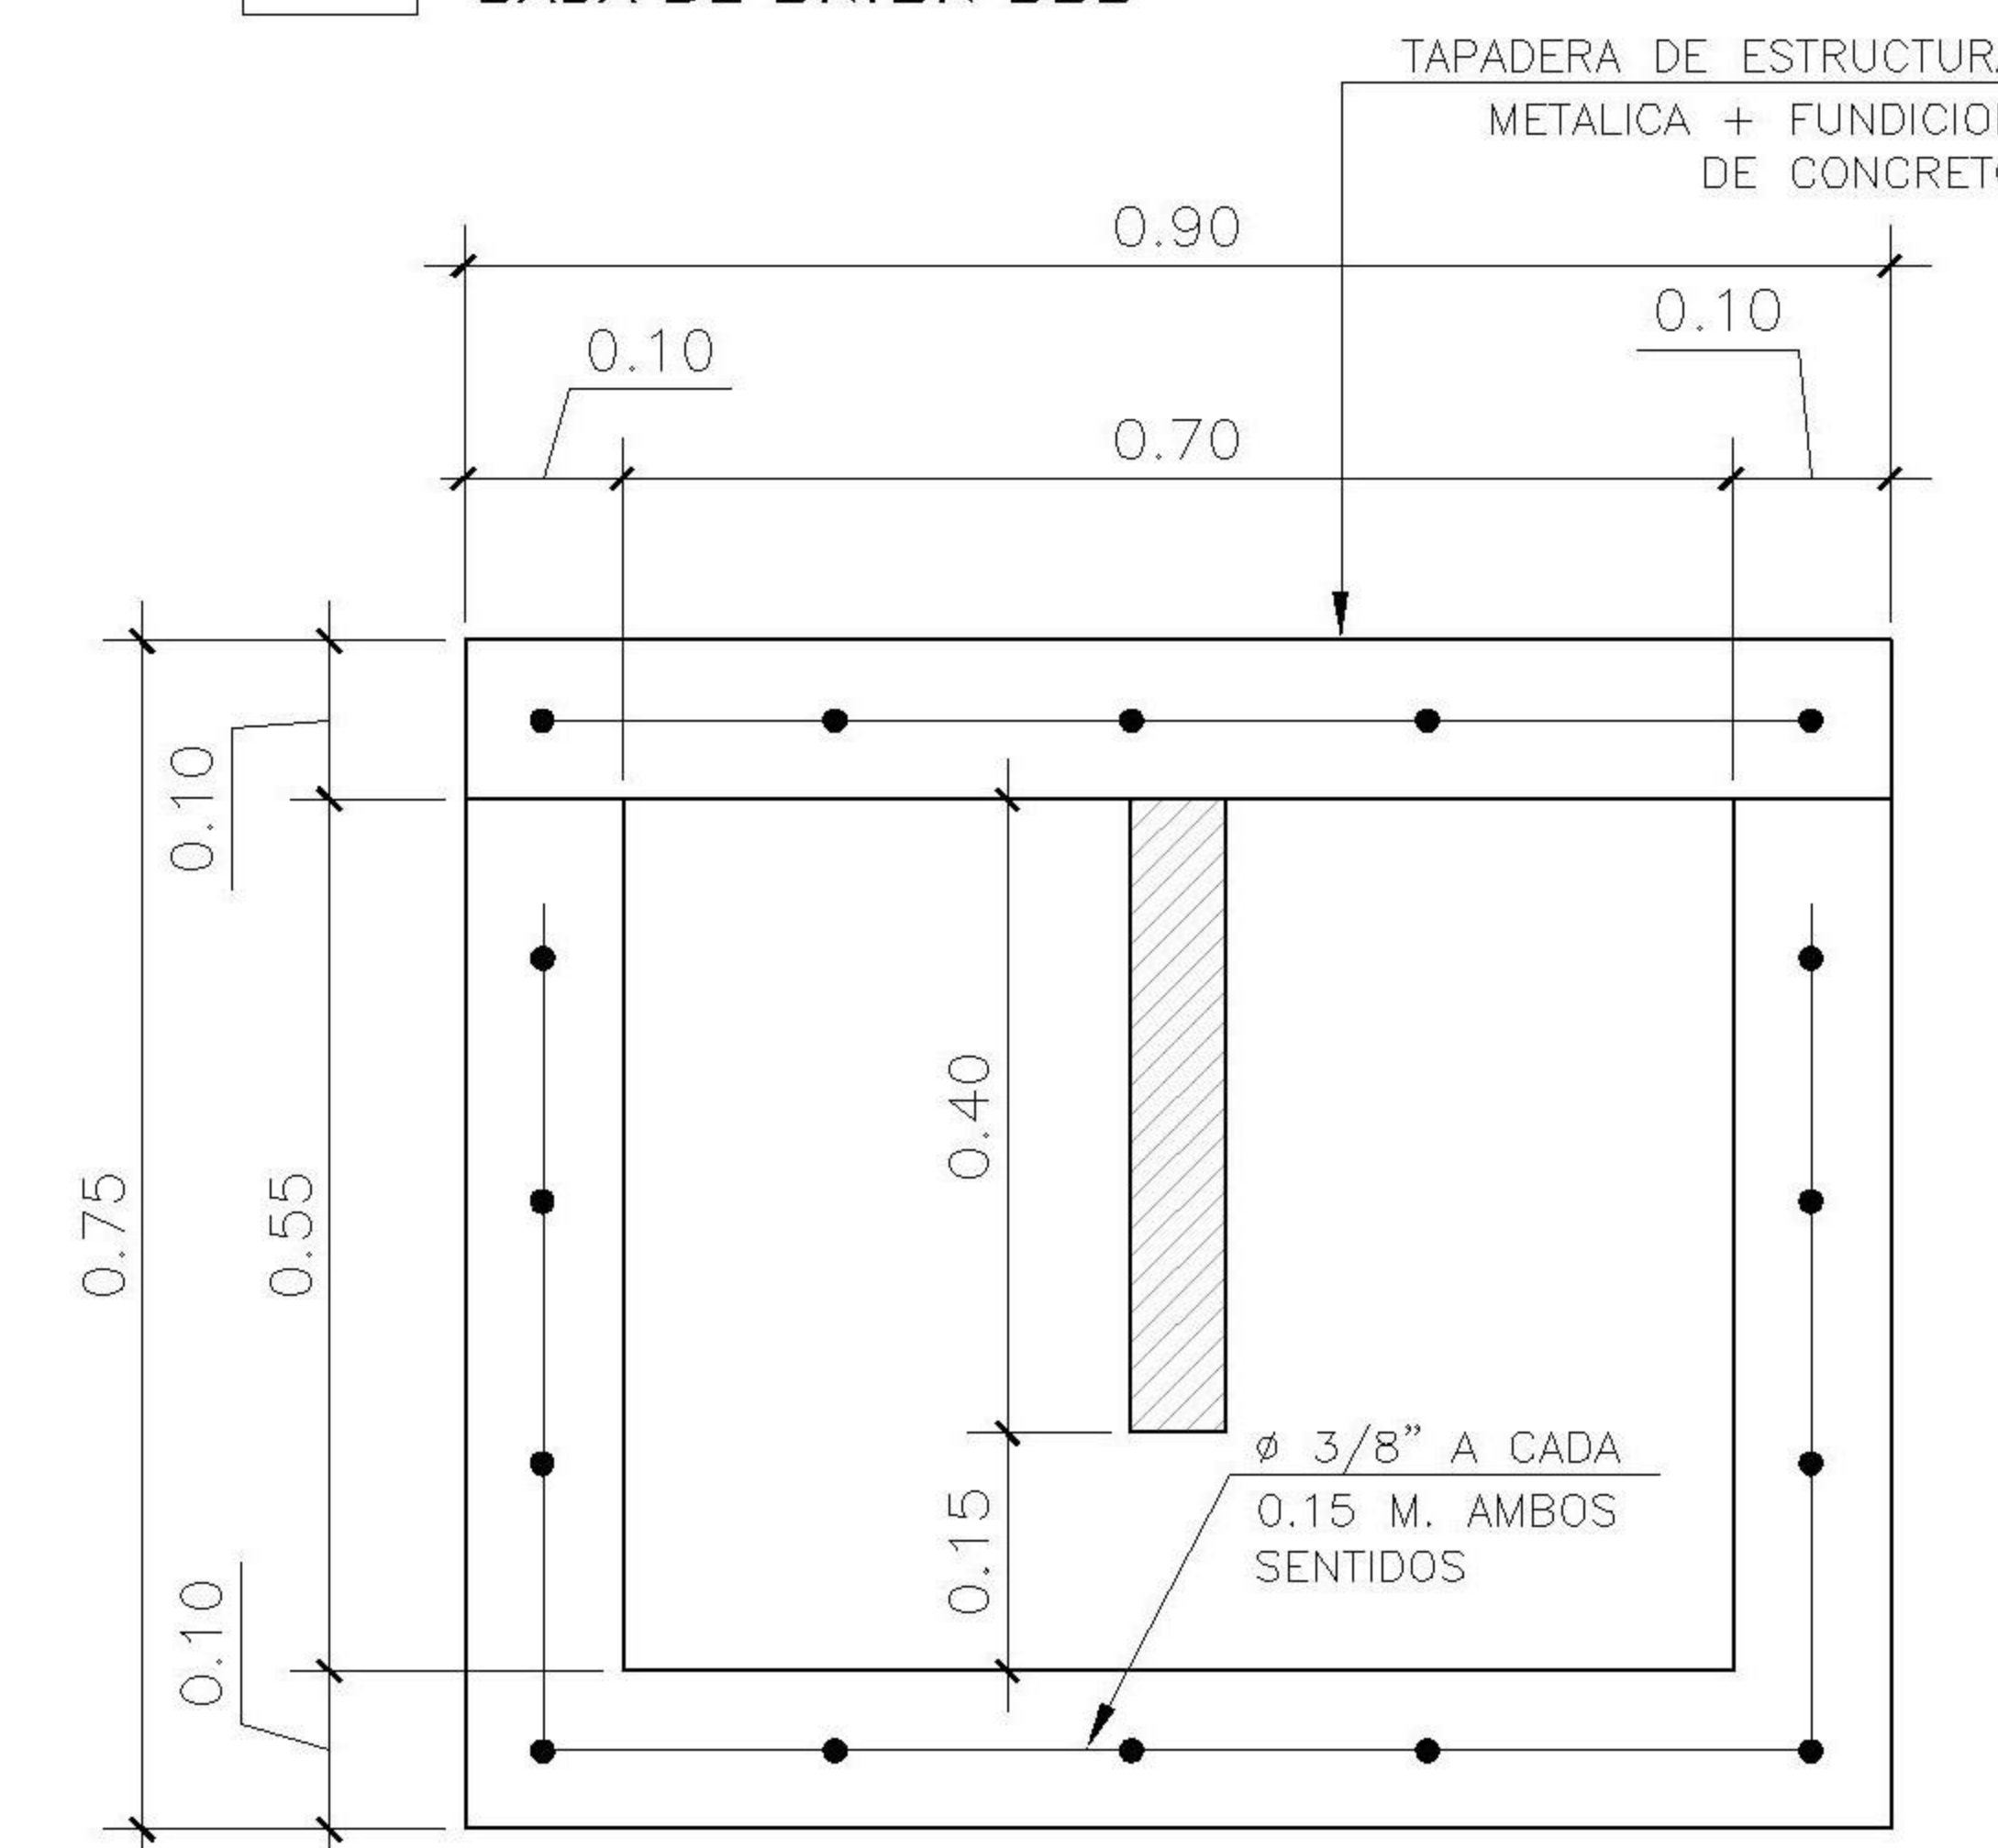

9 ELEVACION ESCALA: 1:2.5
CAJA TG

PROPIETARIO:

PROYECTO:
VIVIENDA CHICHICASTENANGO

UBICACIÓN:

PLANIFICADO POR:
ING. JUANJO

EJECUTÓ:
CONSTRUCTORA DEL ATLANTICO

DIBUJÓ:
CONSTRUCTORA DEL ATLANTICO

OBSERVACIONES



CONTENIDO:

INSTALACION DE DRENAJES SANITARIOS

(F) ING. JUANJO


FECHA:
ENERO 2026

ESCALA:
INDICADA




CATEGORÍA
HOJA:


ARQUITECTURA	ESTRUCTURA	INSTALACIONES	CIVIL
--------------	------------	---------------	-------

08/12

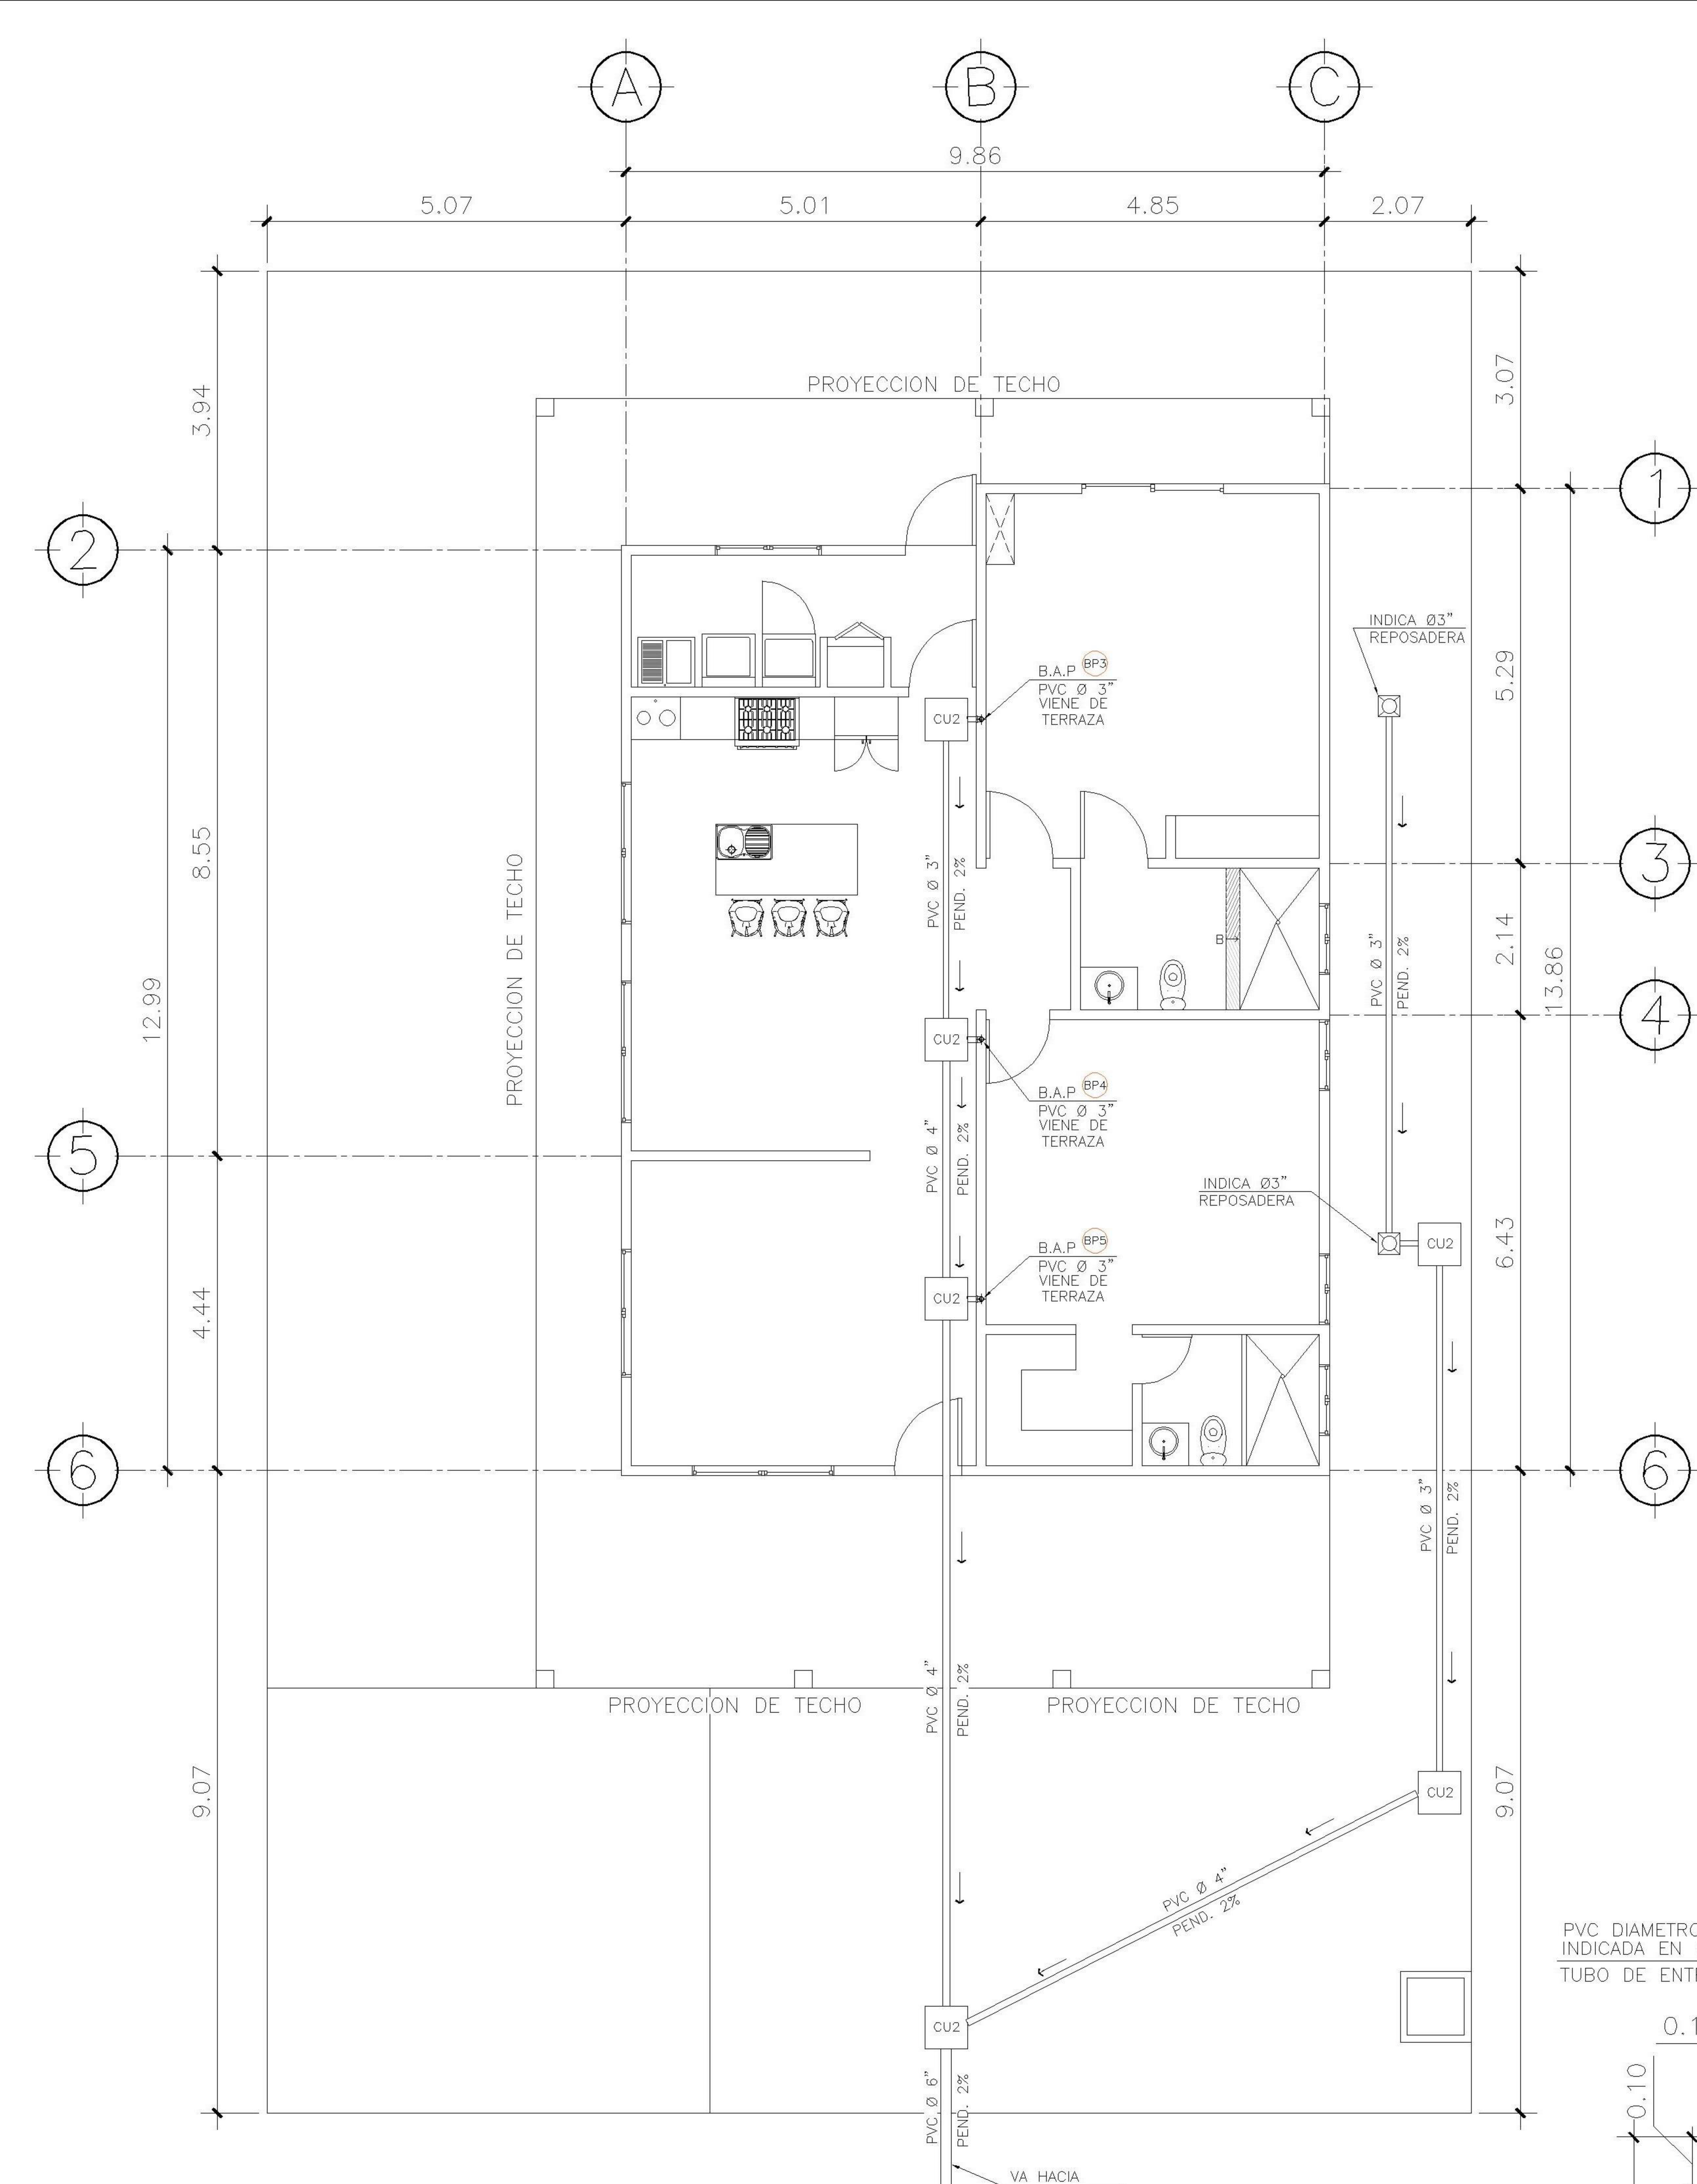


   1 PLANTA NIVEL 1
DRENAJES PLUVIALES ESCALA: 1:100


SIMBOLOGIA	PLANTA DE DRENAJES			
		PVC DE DIAMETRO Ø INDICADO EN PLANTA		REDUCIDOR
		BAJADA DE AGUAS PLUVIALES		PAÑUELOS CON 1% DE PENDIENTE MEZCLON + BLANQUEADO
		BAJADA DE AGUAS NEGRAS		CODO VERTICAL A 90°
		REPOSADERA		DIRECCIÓN Y MEDIDAS DEL TUBO
		CODO A 45°		BAJADA DE TUBO DE 3"
		TEE VERTICAL A 90°		BAJADA DE AGUA NEGRA + No. DE BAJADA
		YEE HORIZONTAL		BAJADA DE AGUA PLUVIAL + No. DE BAJADA

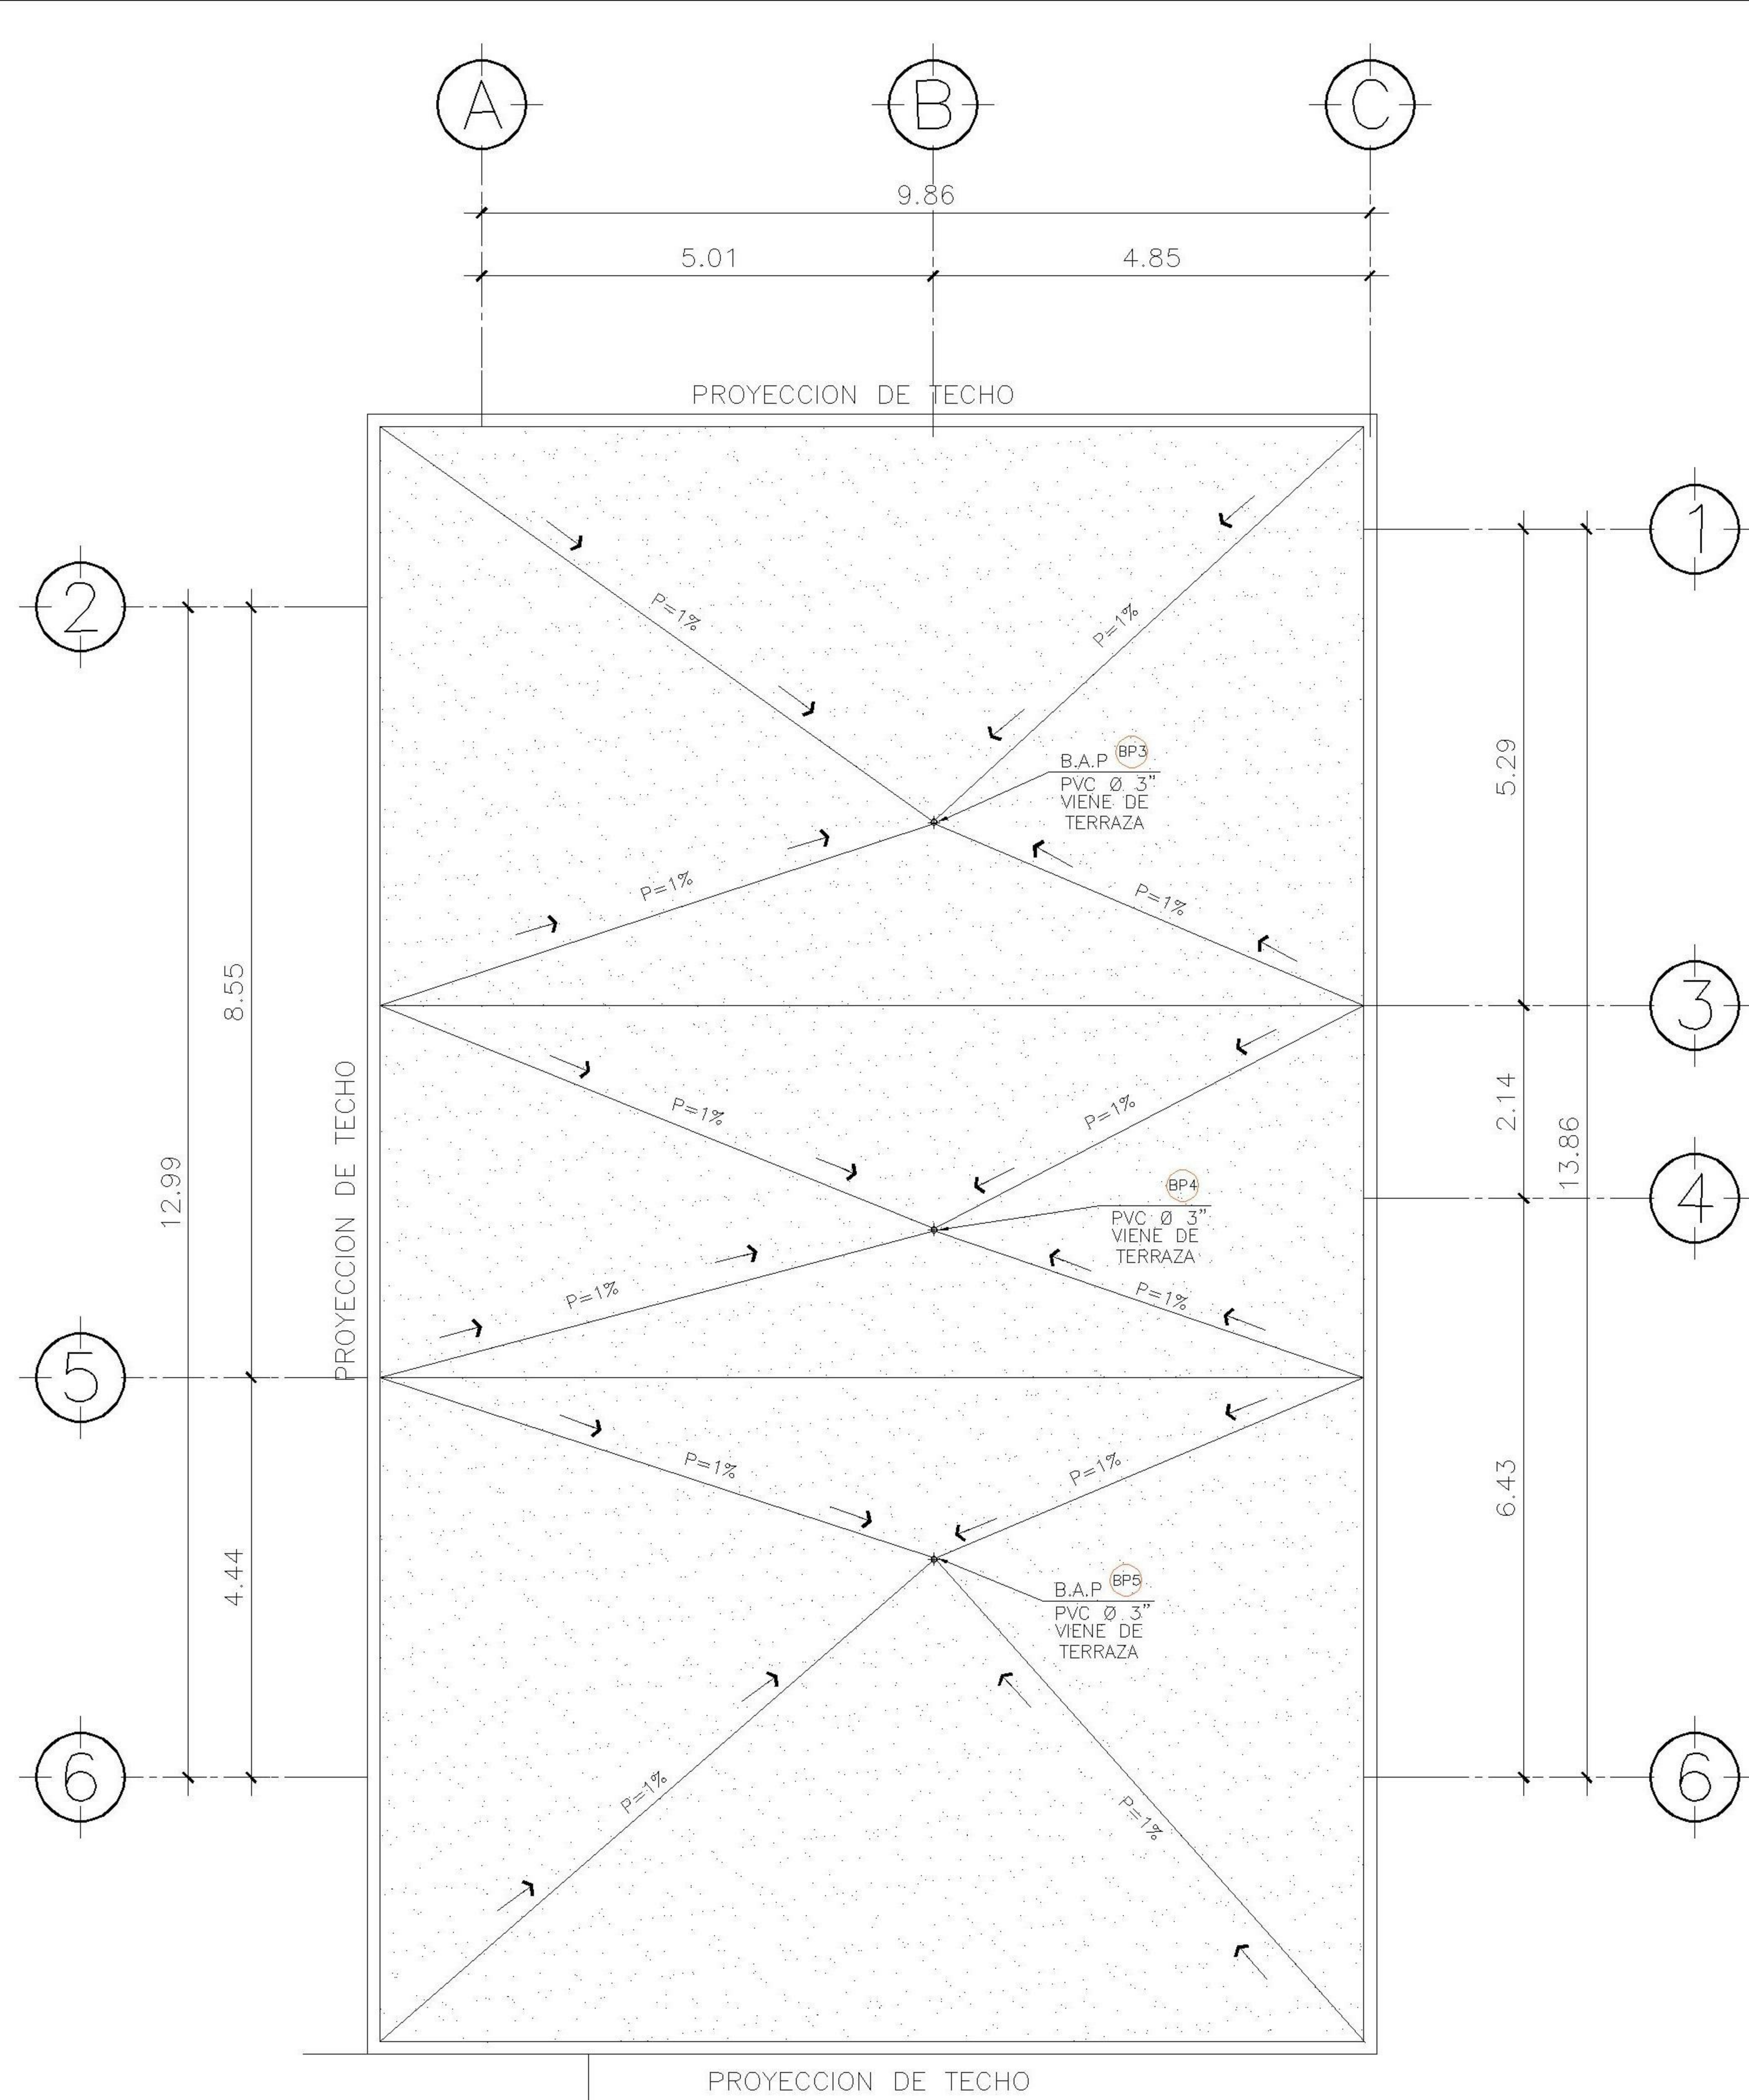

1 PLANTA DE TECHOS
DRENAJES PLUVIALES ESCALA: 1:100

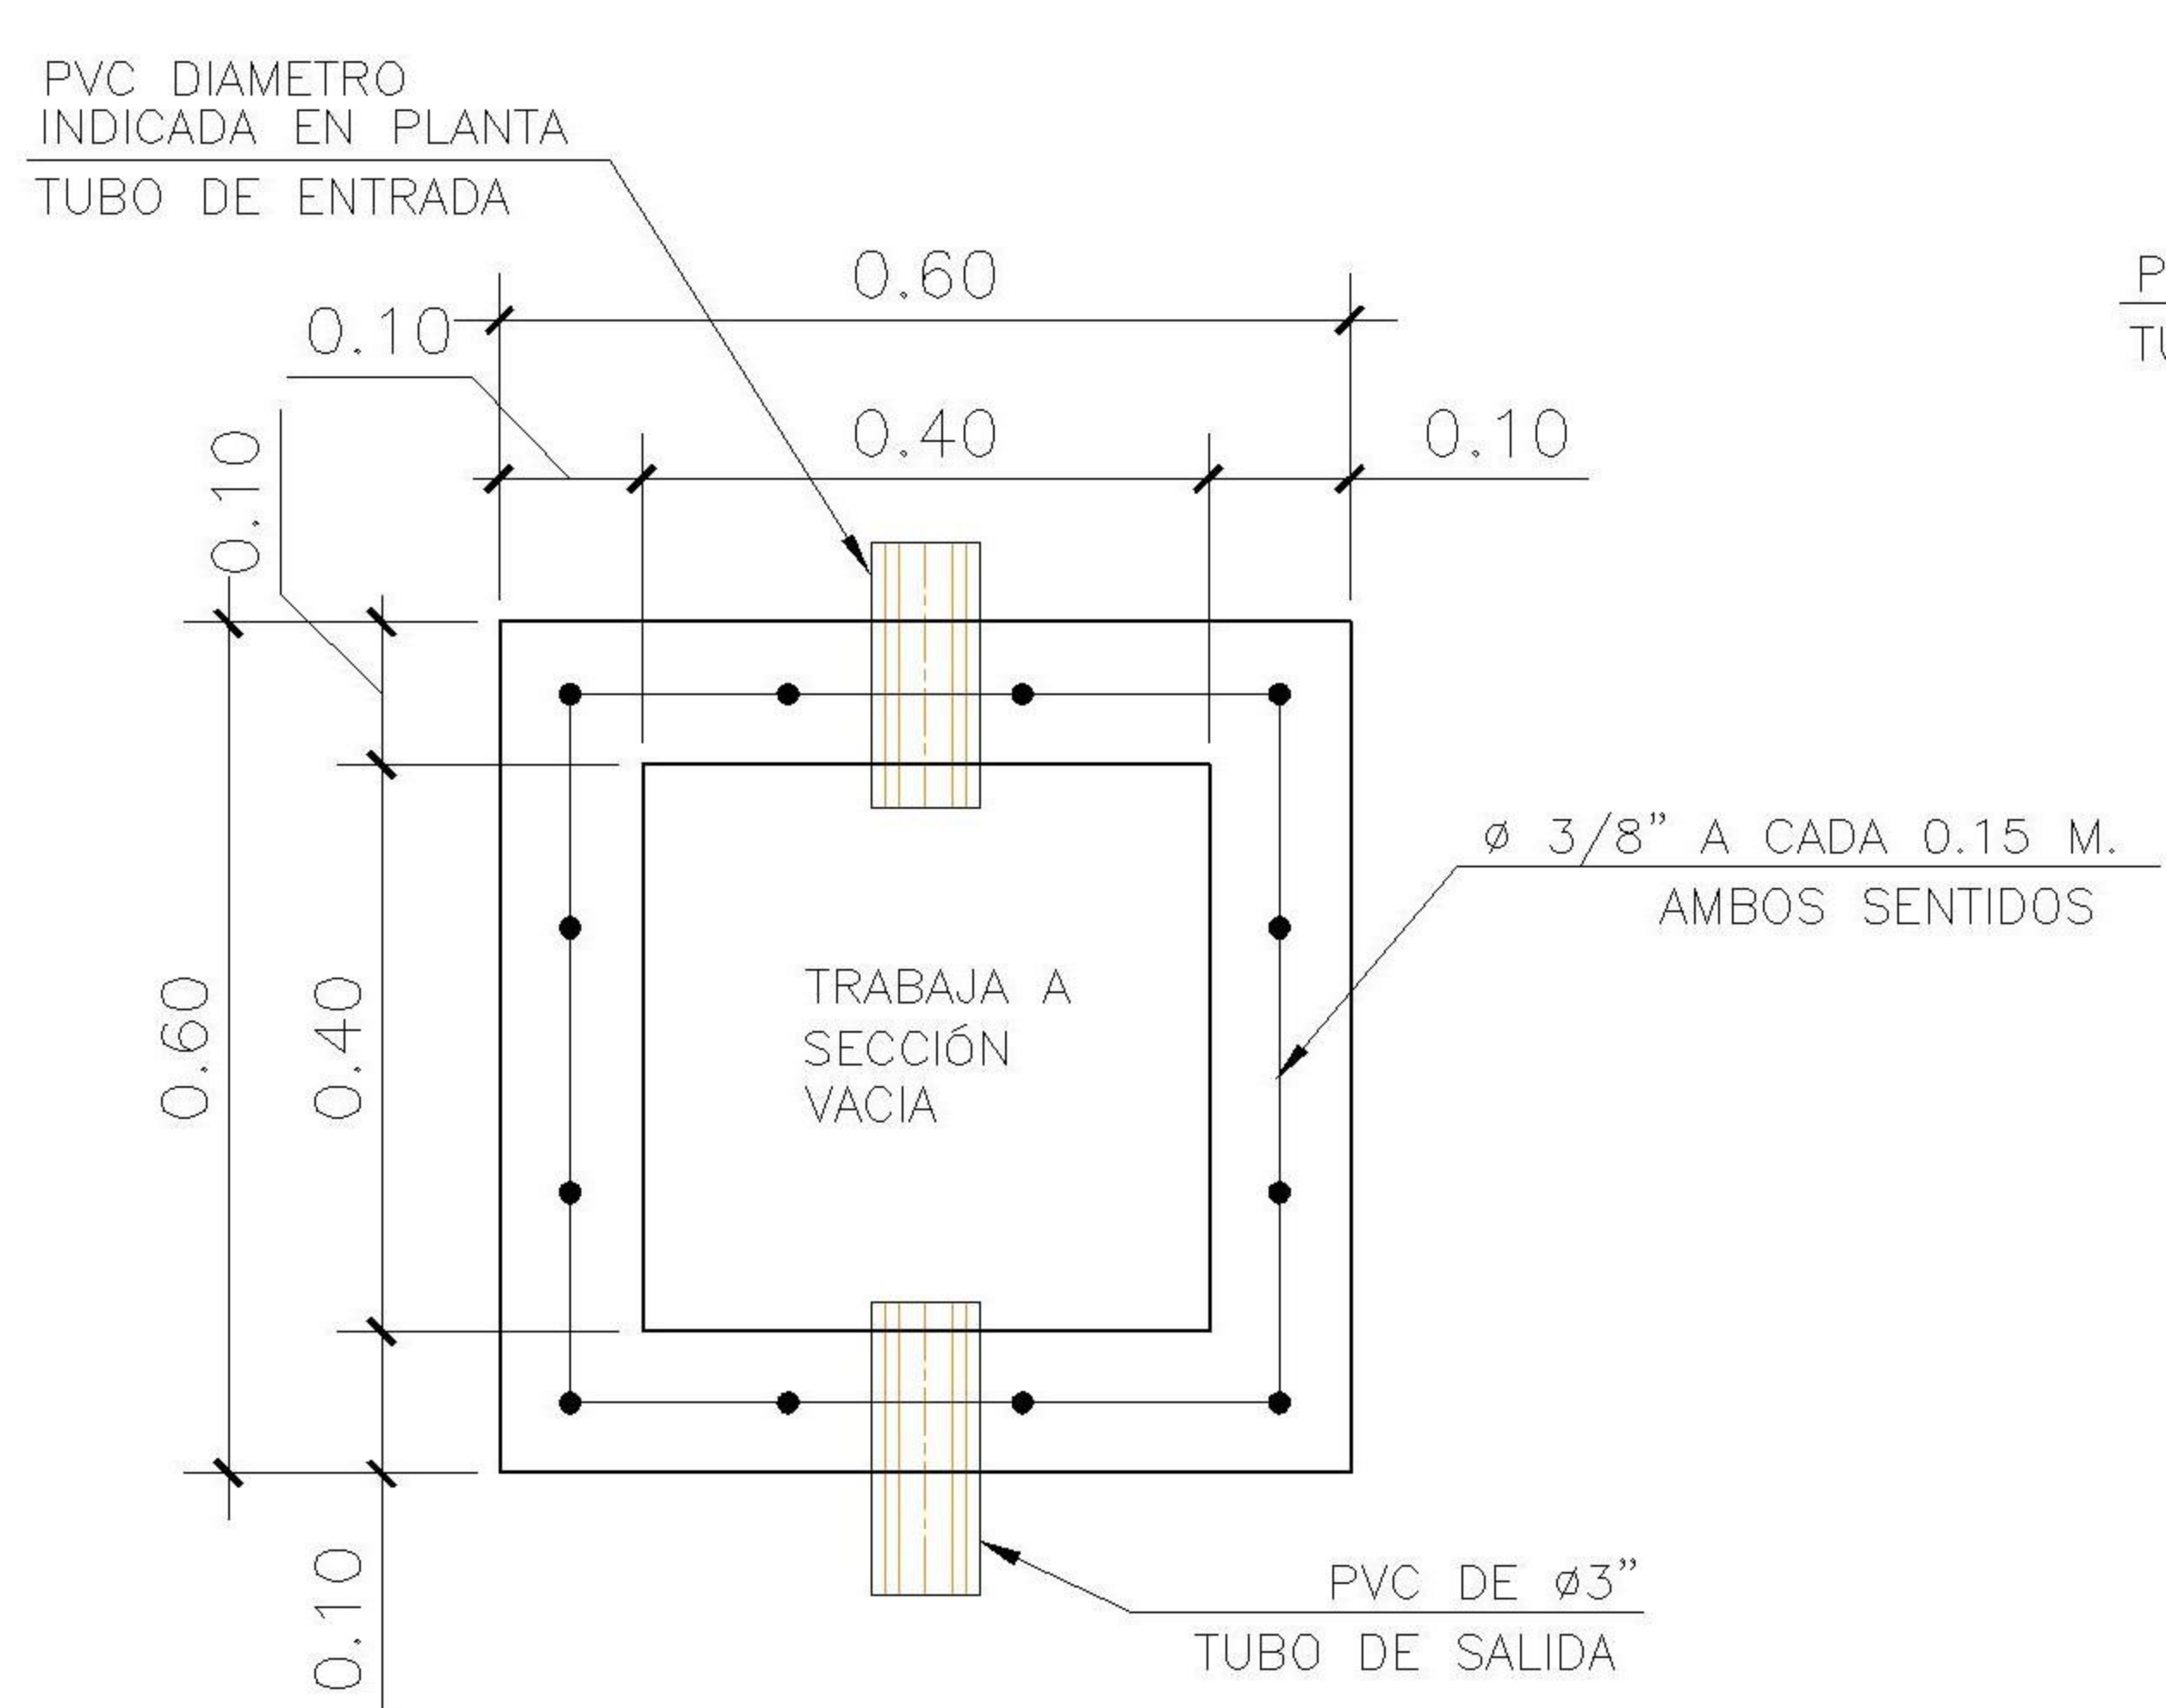

4 PLANTA ESCALA 1:12.5
CAJA DE UNION CU2

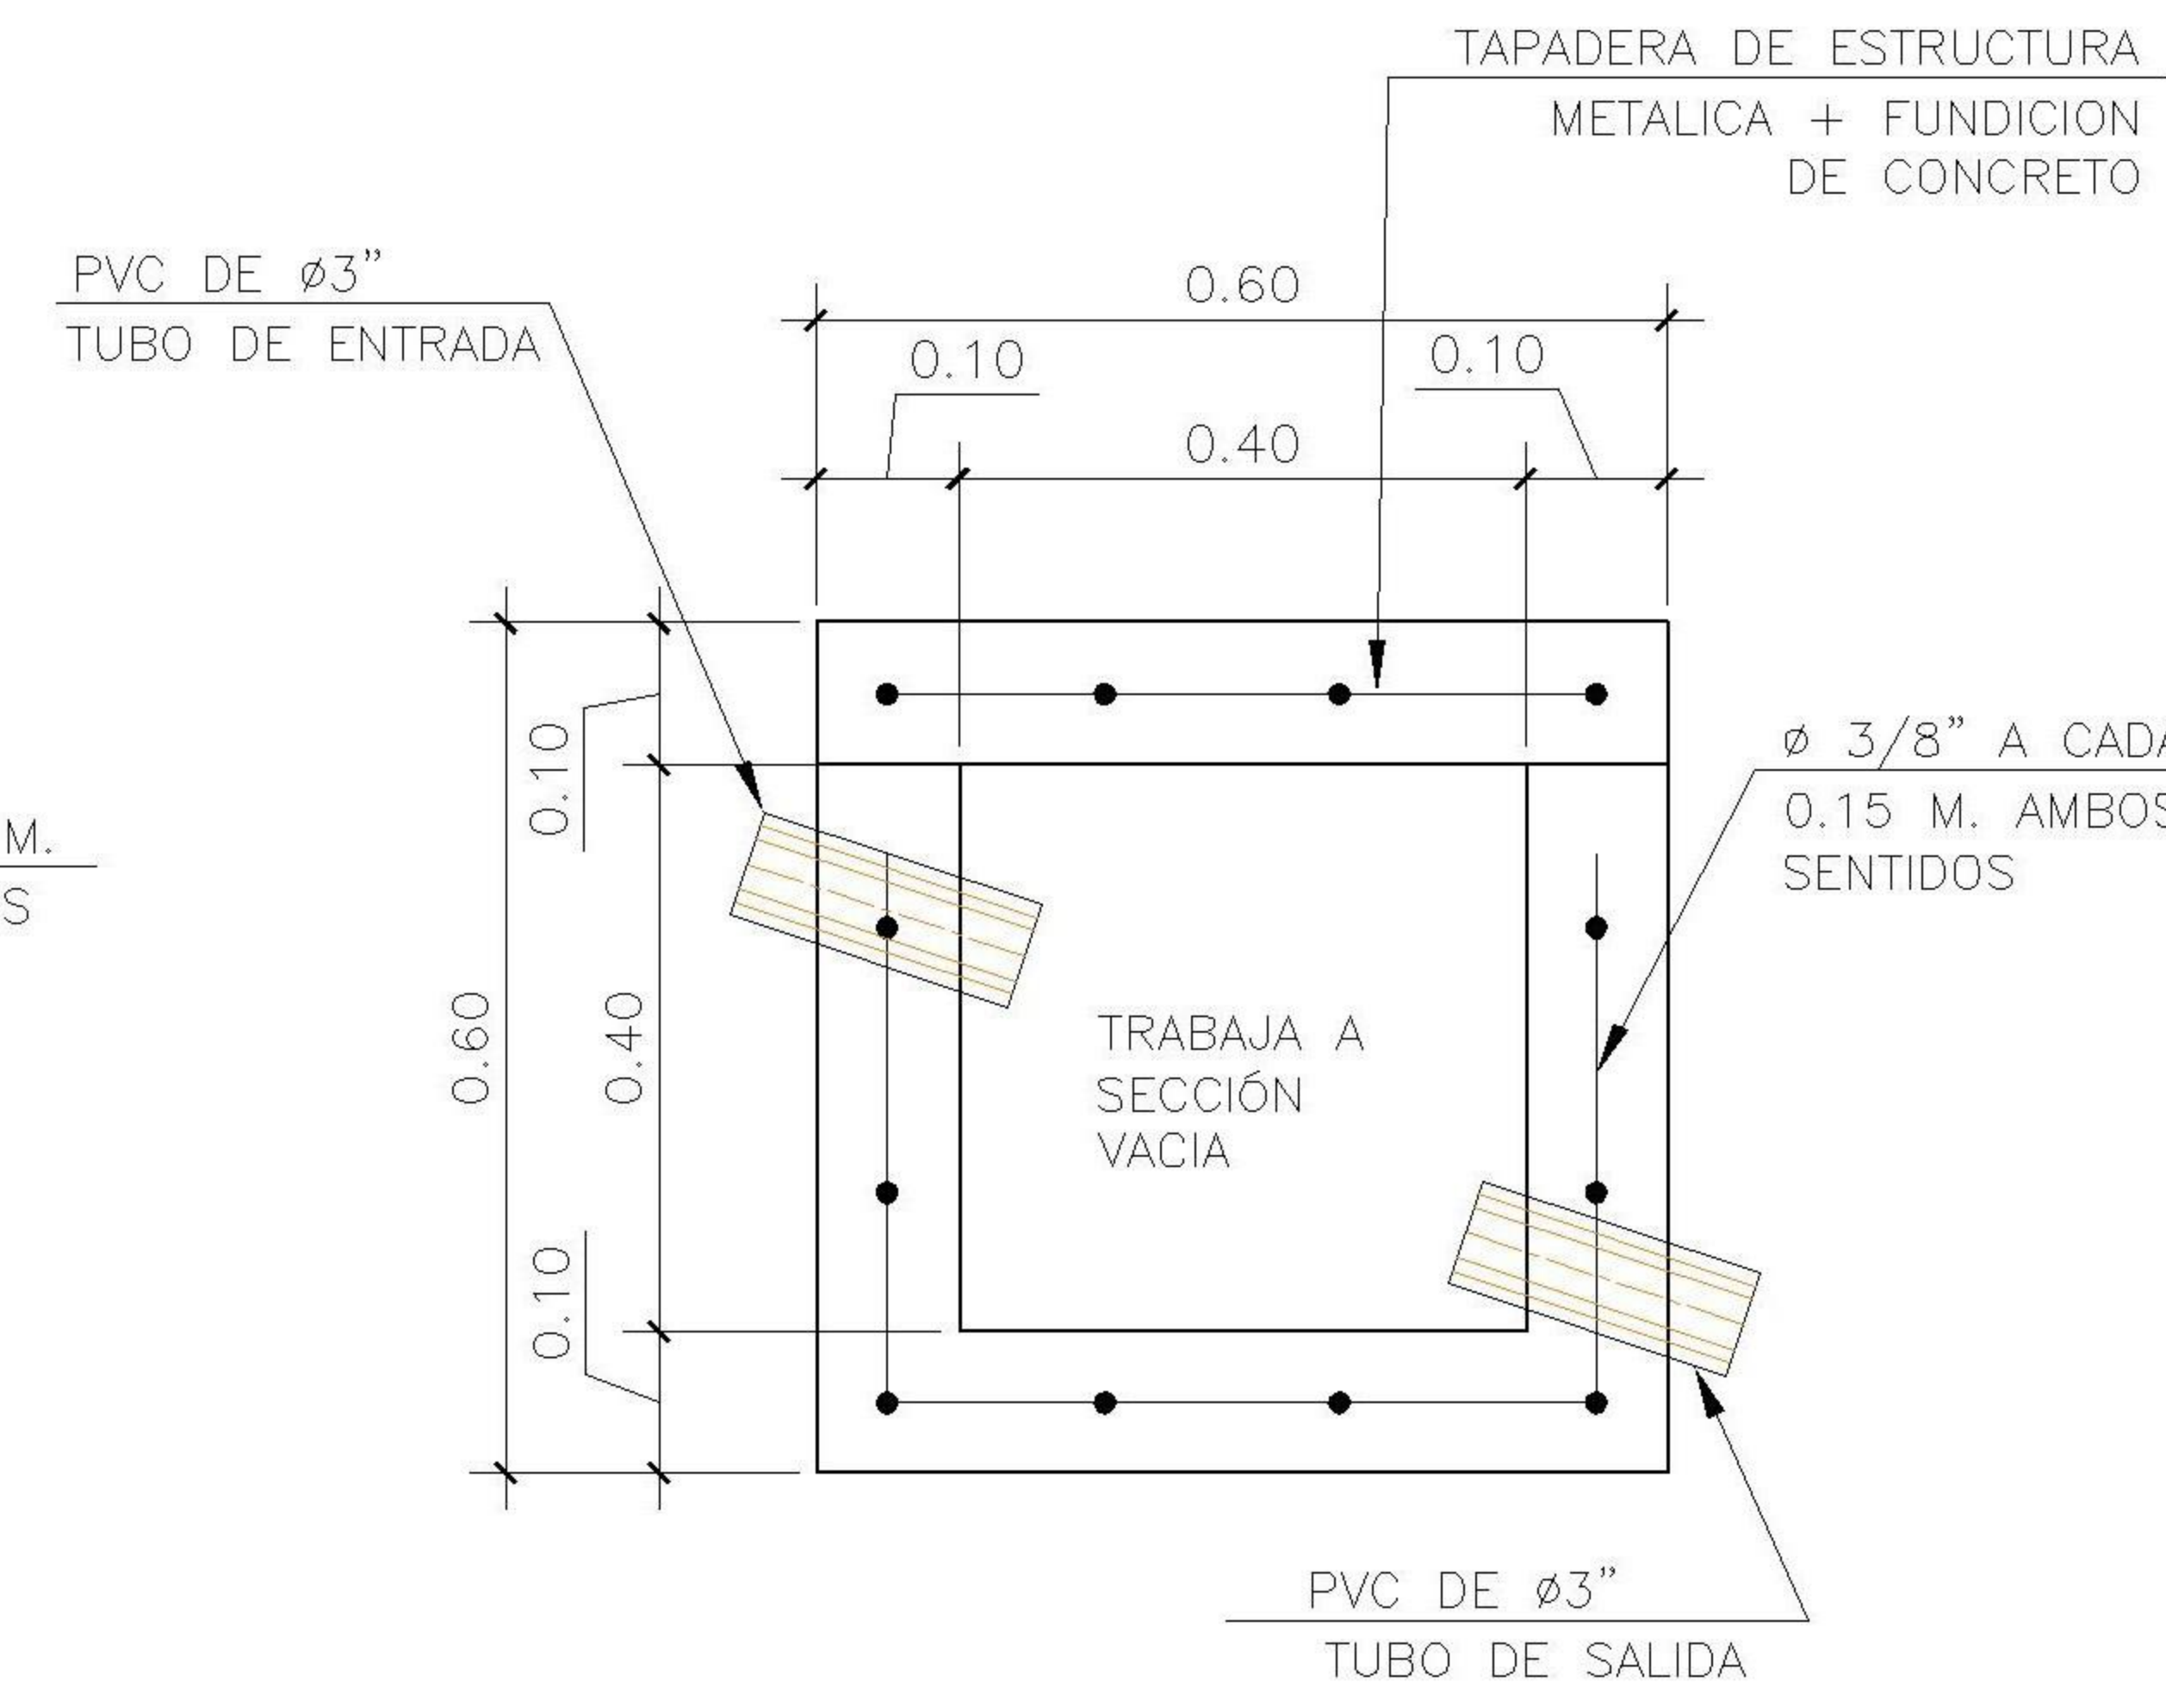

5 ELEVACION ESCALA 1:12.5
CAJA DE UNION CU2

PROPIETARIO:
PROYECTO: VIVIENDA CHICHICASTENANGO
UBICACIÓN:
PLANIFICADO POR: ING. JUANJO
EJECUTÓ: CONSTRUCTORA DEL ATLANTICO
DIBUJÓ: CONSTRUCTORA DEL ATLANTICO

OBSERVACIONES





CONTENIDO: INSTALACION DE DRENAJES SANITARIOS
--

(F) ING. JUANJO

FECHA: ENERO 2026
ESCALA: INDICADA

CATEGORÍA	HOJA:
ARQUITECTURA ESTRUCTURA INSTALACIONES CIVIL	09/12

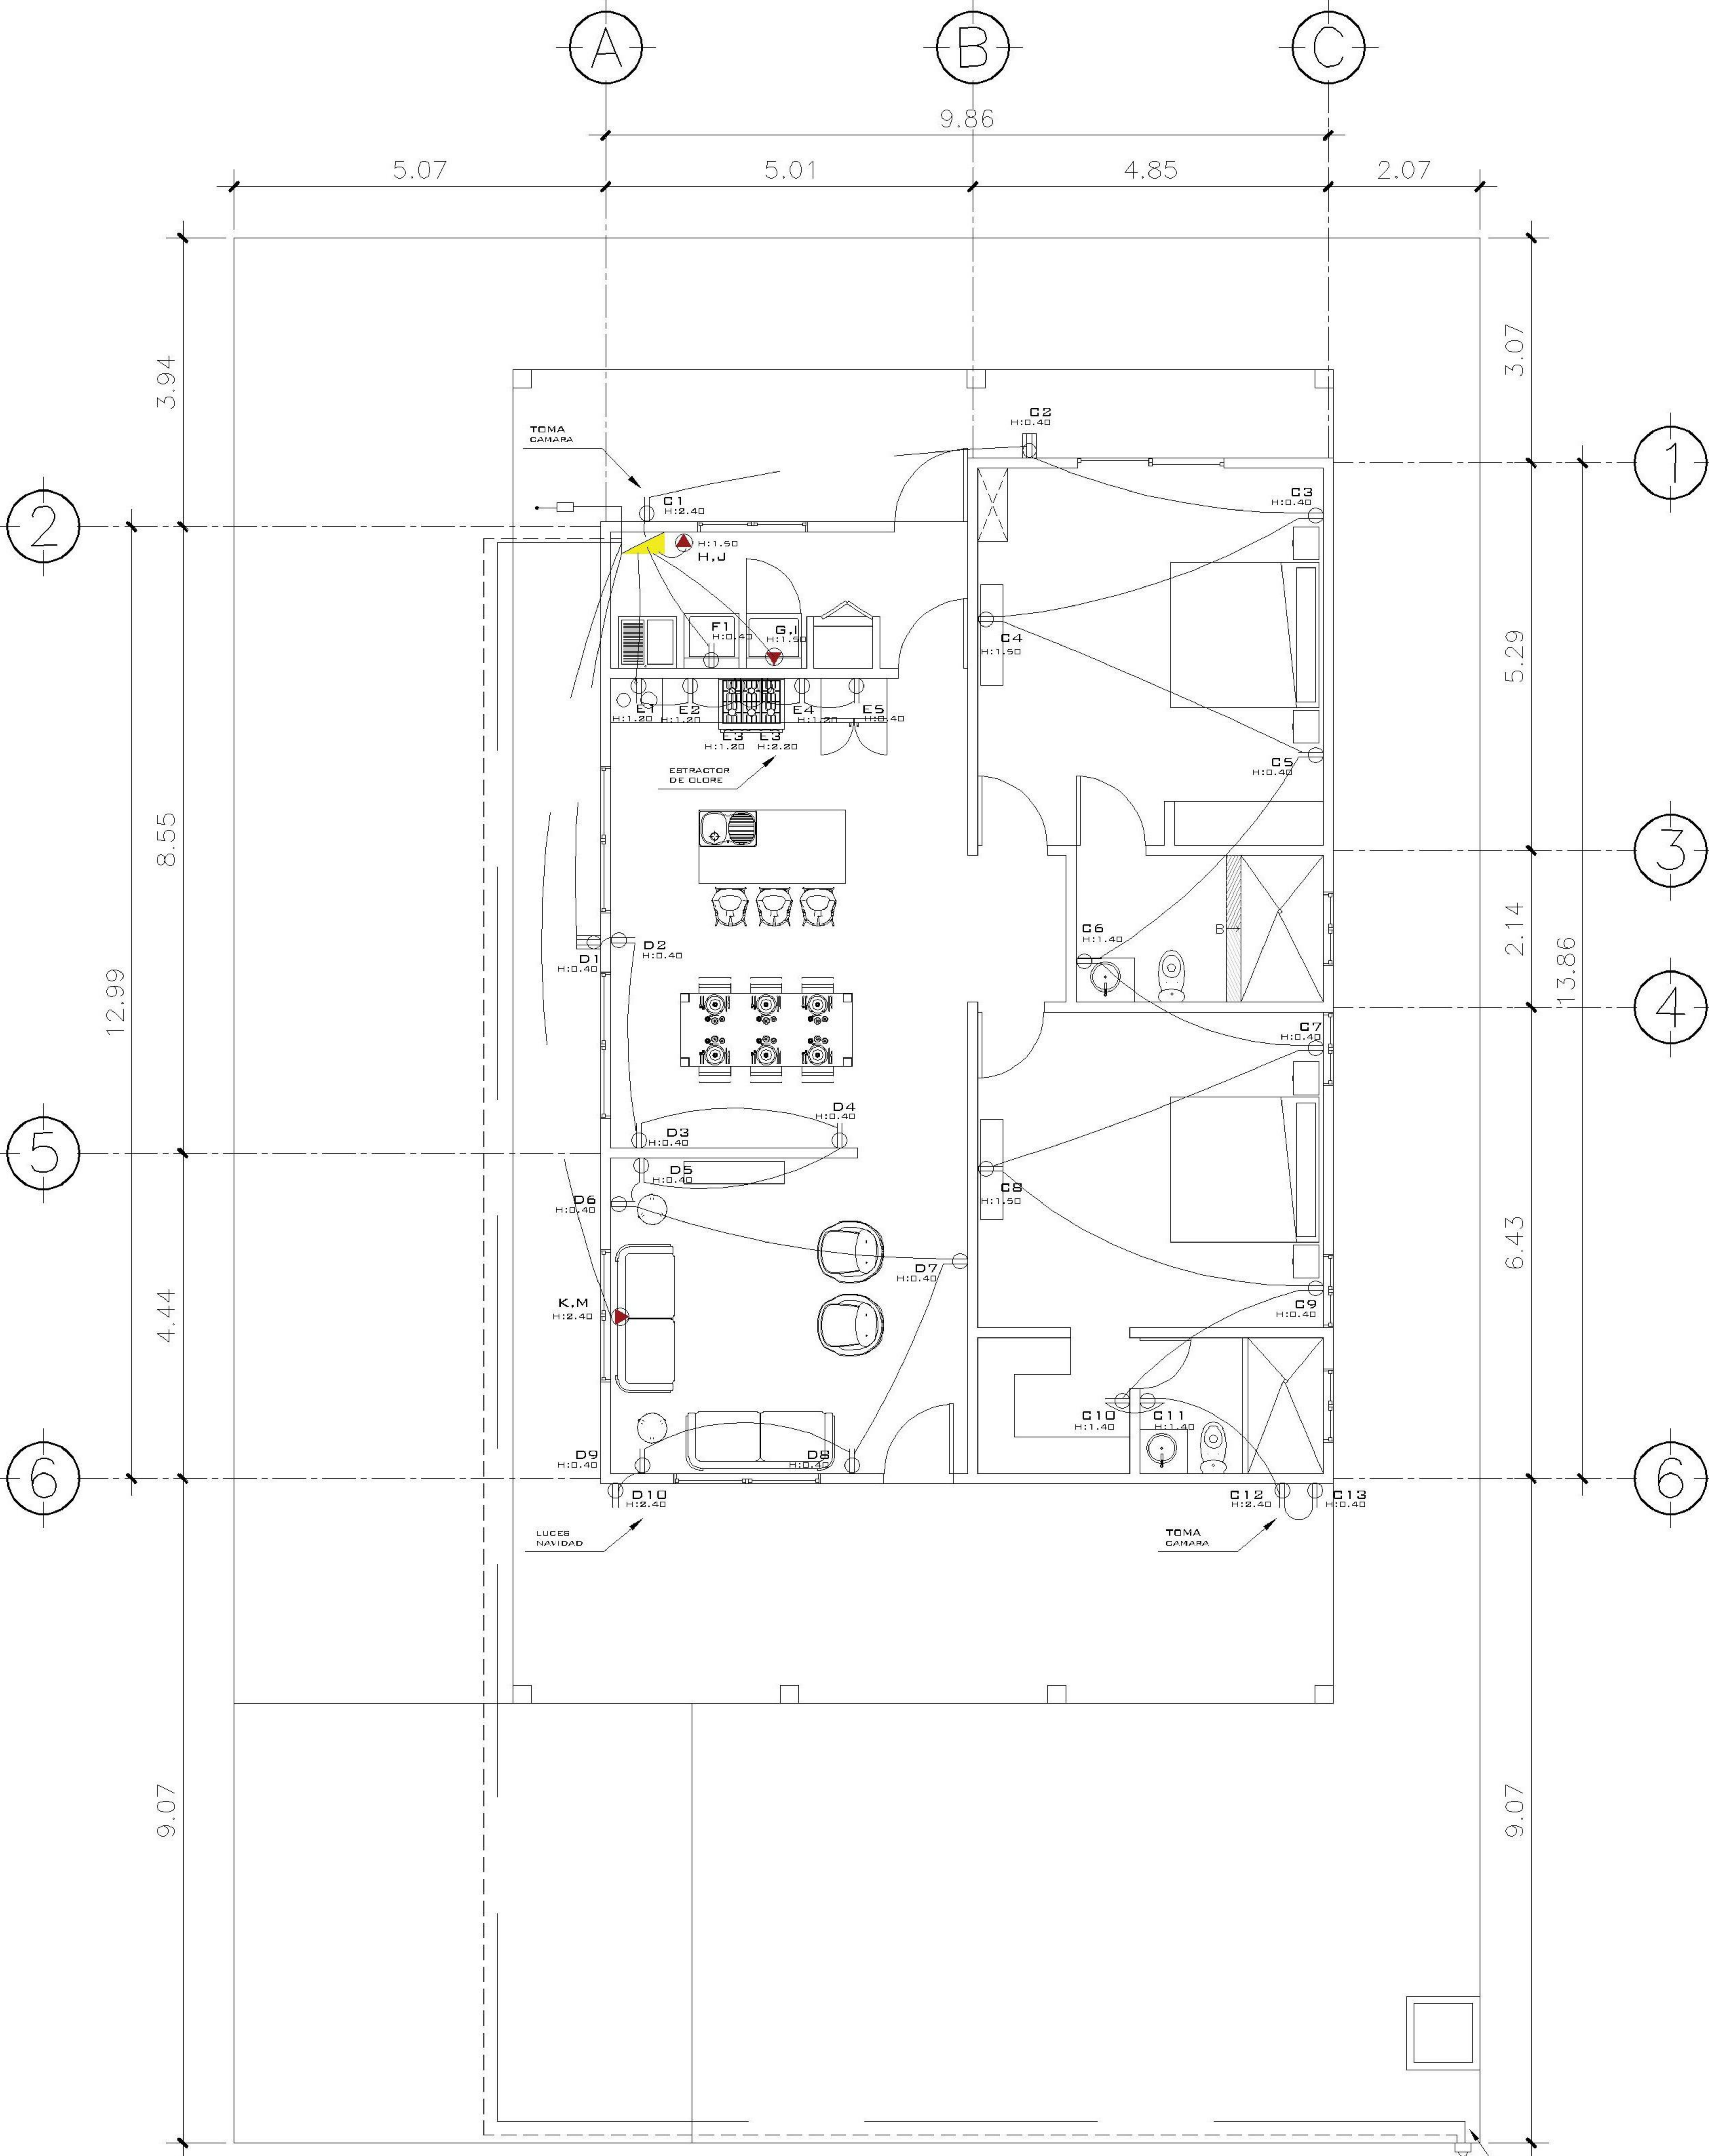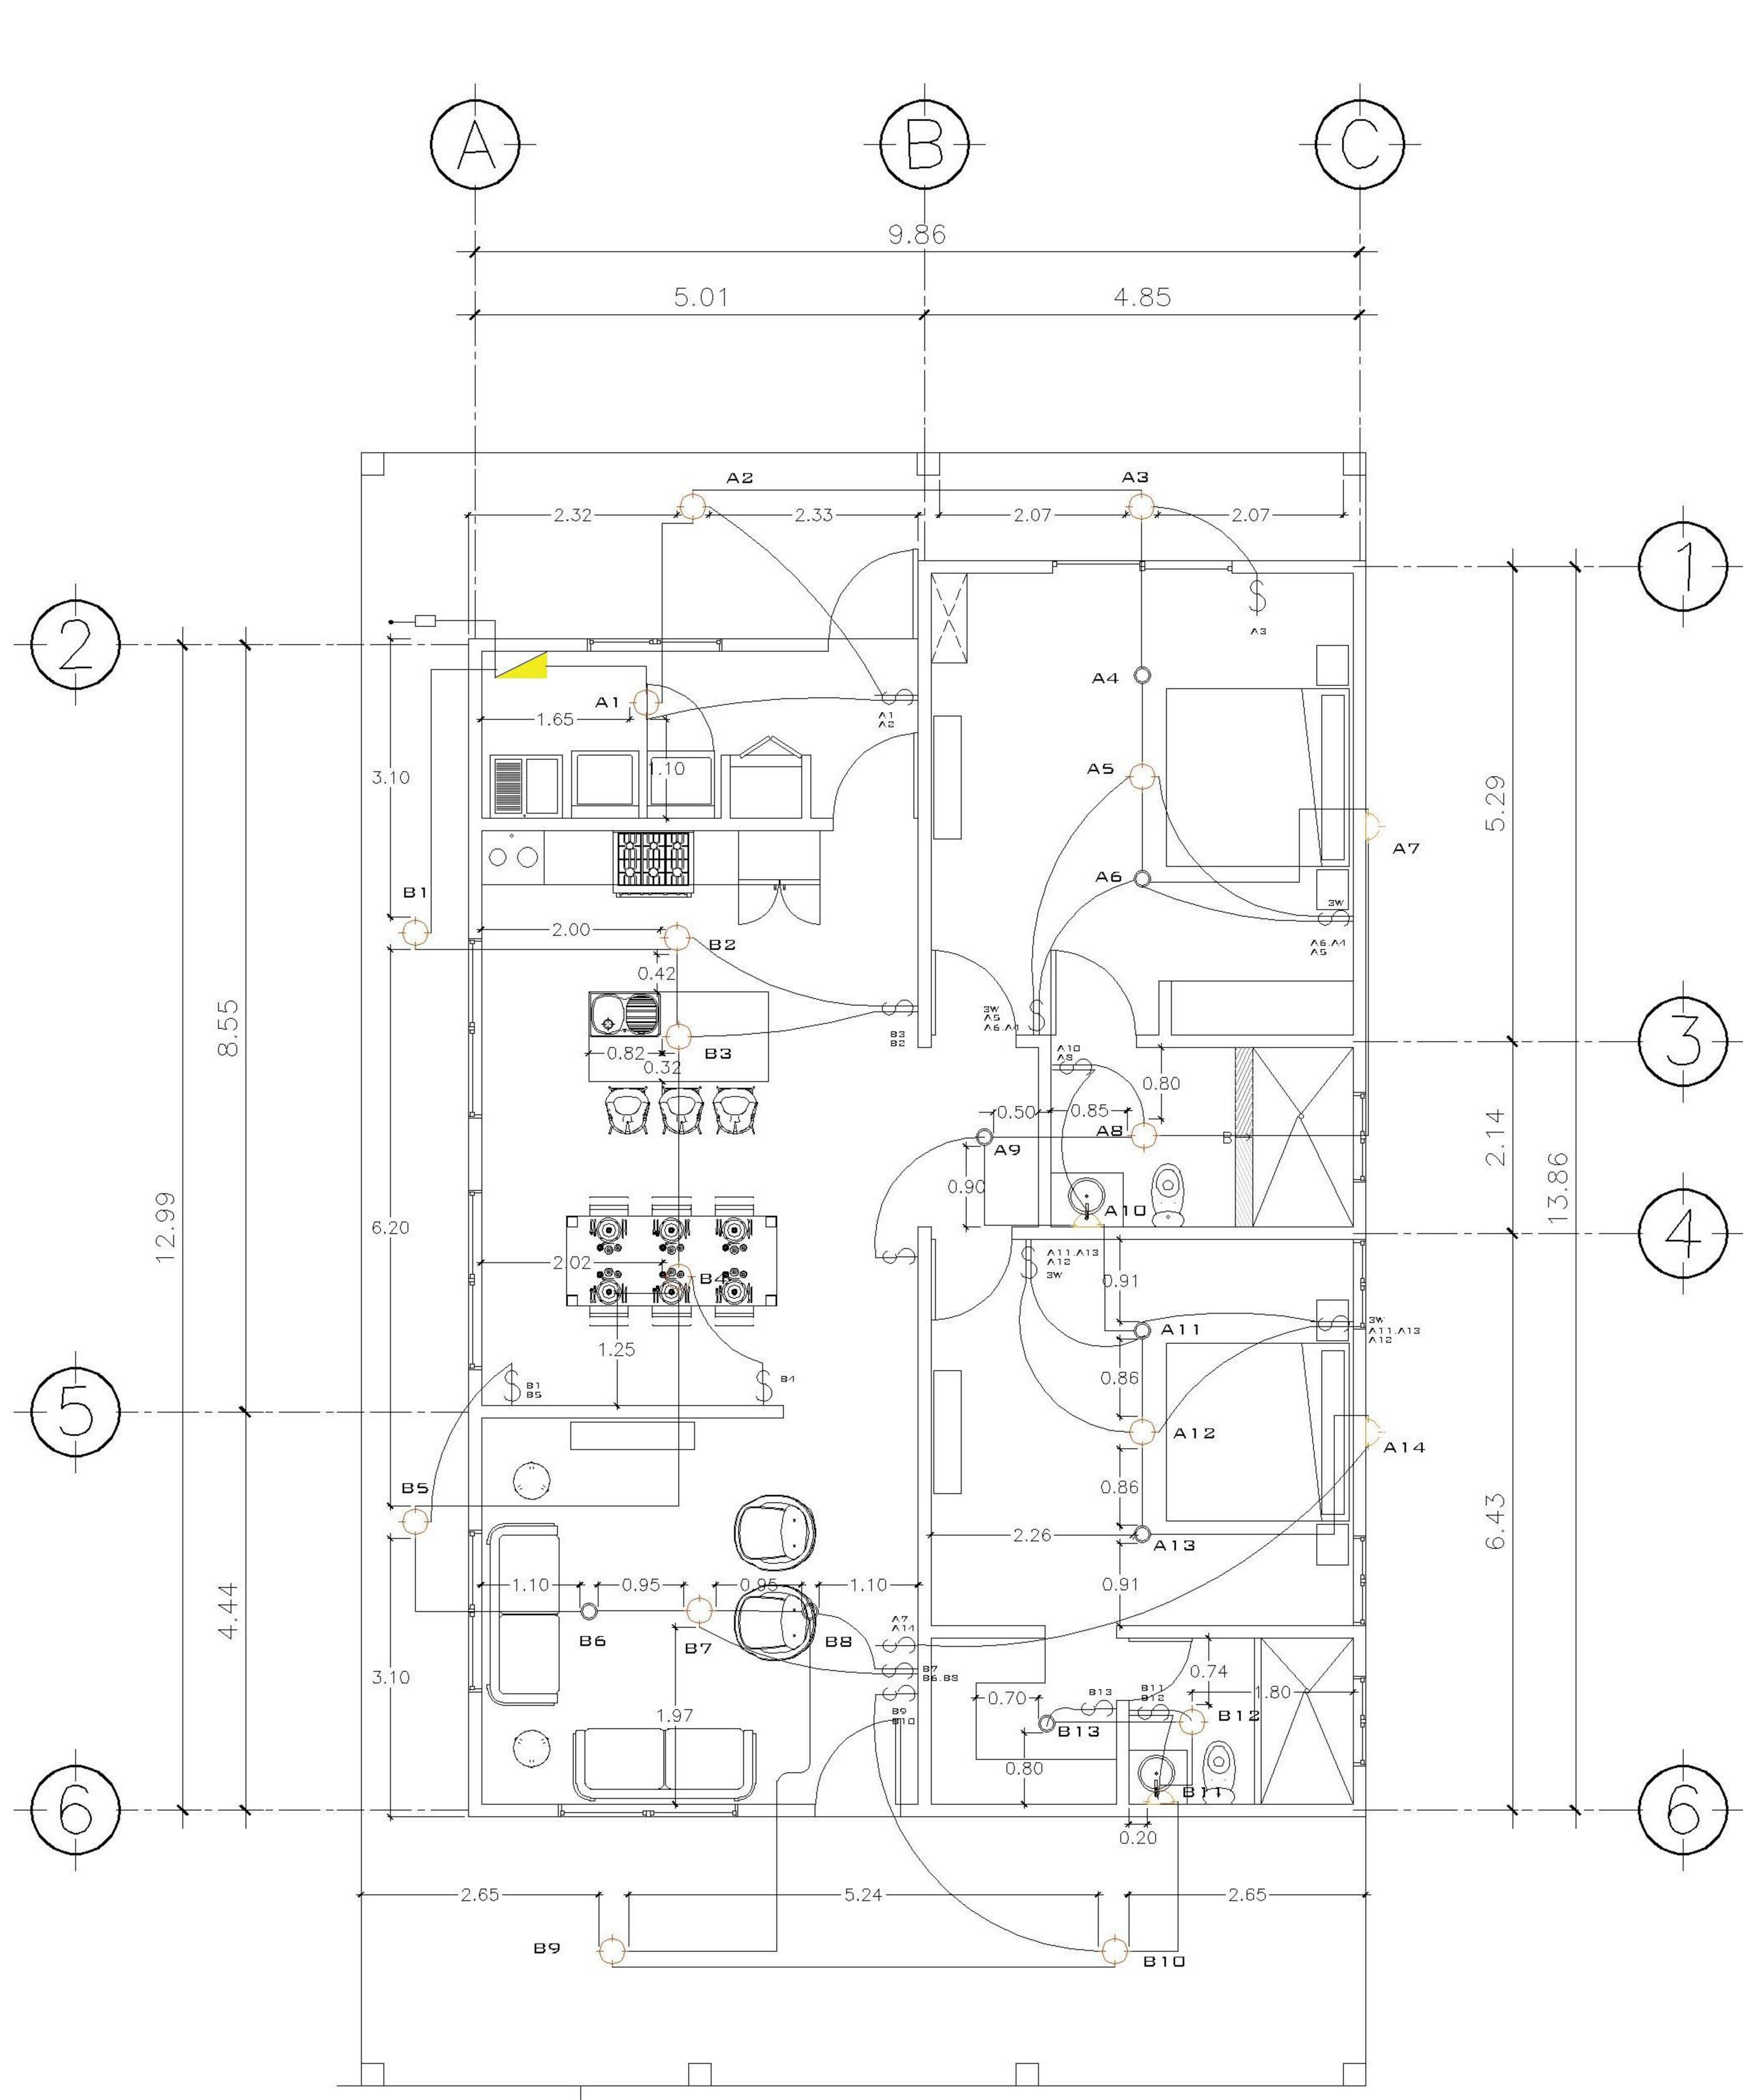

1 PLANTA NIVEL 1 ESCALA: 1:100
ILUMINACION

1 PLANTA NIVEL 1 ESCALA: 1:100
FUERZA

NOMENCLATURA	
	POLIDUCTO DE Ø 1/2
	POLIDUCTO DE Ø 1/2
	POLIDUCTO DE Ø 1/2
	TABLERO DE DISTRIBUCIÓN
	ILUMINACIÓN EN CIELO
	ILUMINACIÓN EN PARED
	BOJO DE BUEY
	LAMPARA COLGANTE
	LÍNEA VIDA
	LÍNEA DE PUENTE THREE WAY
	INTERRUPTOR SIMPLE 3W
	INTERRUPTOR DOBLE
	INTERRUPTOR SIMPLE
	REFLECTOR

TABLERO DE DISTRIBUCION				
CIRCUITO	DESCRIPCION	UNIDADES	FLUPON	ALAMBRE
A	ILUMINACION NIVEL 01	14	20	1No.12+1No.14
B	ILUMINACION NIVEL 01	13	20	1No.12+1No.14
C	FUERZA NIVEL 01	13	20	1No.12+1No.14
D	FUERZA NIVEL 01	10	20	1No.12+1No.14
E	COCINA NIVEL 01	05	20	1No.12+1No.14
F	LAVADORA	1	20	1No.12+1No.14
G, I	SECADORA	1	2X40	2No.8+1No.10
H, J	CALENTADOR ELECTRICO	1	2X40	2No.8+1No.10

NOMENCLATURA	
	LÍNEA VIDA
	POLIDUCTO DE Ø 1/2
	TABLERO DE DISTRIBUCIÓN
	TCMADORRIENTE DOBLE H=0.40, H=1.10 M, H=1.50M ALTURA INDICADA
	TCMADORRIENTE DOBLE 220 V PARA SECADORA
	TCMADORRIENTE DOBLE 100 V PARA INTERPERIE
	TIMBRE
	TELEVISIÓN / CABLE
	CAMARA DE SEGURIDAD
	CAJA DE REGISTRO ROUTER INTERNET
	CAJA DE REGISTRO PARA T.V
	CALENTADOR ELECTRICO

TABLERO DE DISTRIBUCION				
CIRCUITO	DESCRIPCION	UNIDADES	FLUPON	ALAMBRE
A	ILUMINACION NIVEL 01	14	20	1No.12+1No.14
B	ILUMINACION NIVEL 01	13	20	1No.12+1No.14
C	FUERZA NIVEL 01	13	20	1No.12+1No.14
D	FUERZA NIVEL 01	10	20	1No.12+1No.14
E	COCINA NIVEL 01	05	20	1No.12+1No.14
F	LAVADORA	1	20	1No.12+1No.14
G, I	SECADORA	1	2X40	2No.8+1No.10
H, J	CALENTADOR ELECTRICO	1	2X40	2No.8+1No.10
K, M	AIRE ACONDICIONADO	1	2X40	2No.8+1No.10

PROPIETARIO:

PROYECTO:
VIVIENDA CHICHICASTENANGO

UBICACIÓN:

PLANIFICADO POR:
ING. JUANJO

EJECUTÓ:
CONSTRUCTORA DEL ATLANTICO

DIBUJÓ:
CONSTRUCTORA DEL ATLANTICO

OBSERVACIONES



CONTENIDO:

PLANTA
ILUMINACION
Y FUERZA

(F) ING. JUANJO

FECHA:
ENERO 2026


ESCALA:
INDICADA

CATEGORÍA

ARQUITECTURA	ESTRUCTURA	INSTALACIONES	CIVIL
--------------	------------	---------------	-------

HOJA:

10/12

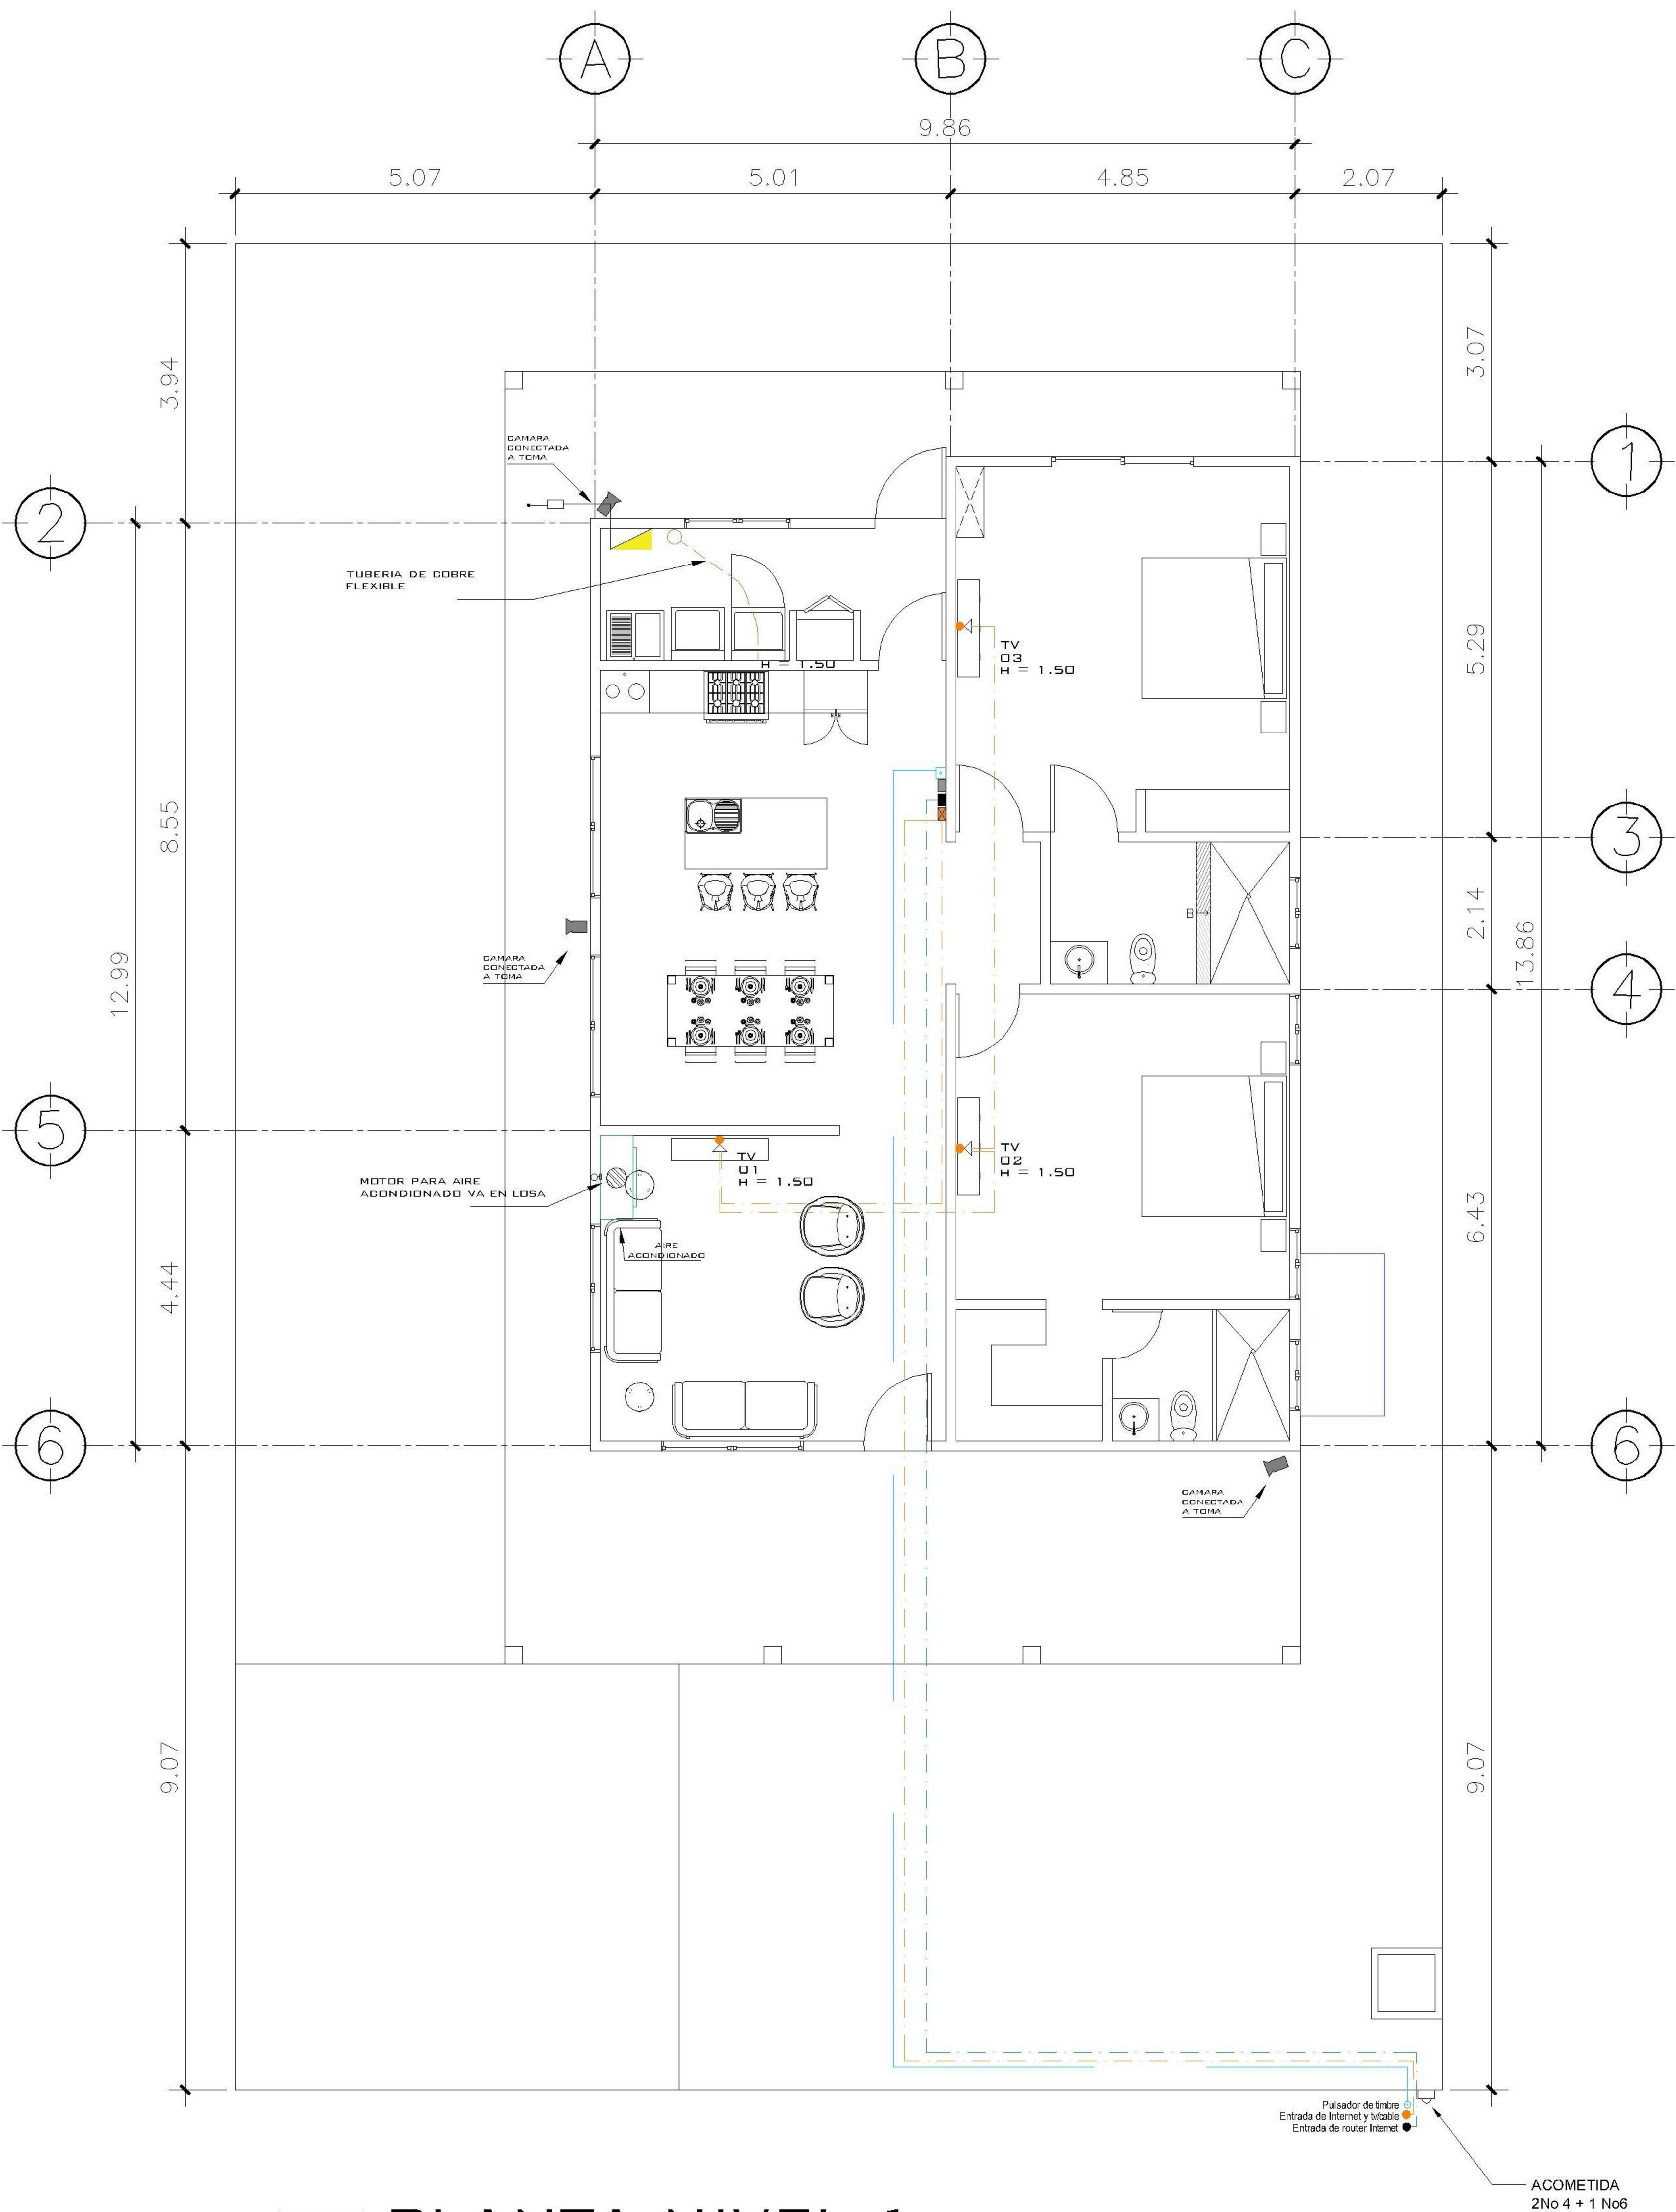

1 PLANTA NIVEL 1
ESPECIALES

ESCALA: 1:100

NOMENCLATURA	
	LÍNEA VIDA
	POLIDUCTO DE Ø 1/2
	TABLERO DE DISTRIBUCIÓN
	TOMACORRIENTE DOBLE H=0.40, H=1.10 M., H=1.50M ALTURA INDICADA
	TOMACORRIENTE DOBLE 220 V PARA SECADOR
	TOMACORRIENTE DOBLE 100 V PARA INTERPERIE
	TIMBRE
	TELEVISIÓN / CABLE
	CÁMARA DE SEGURIDAD
	CAJA DE REGISTRO ROUTER INTERNET
	CAJA DE REGISTRO PARA T.V
	CALENTADOR ELÉCTRICO

INSTALACIONES ESPECIALES CASA 1

CIRCUITO	USO	UNIDADES	FLIPON	ALAMBRE
AA	T.V E INTERNET	03	-	TUBO CON GUÍA
BB	ROUTER	01	-	TUBO CON GUÍA
CC	INTERCOM	01	-	TUBO CON GUÍA
DD	CÁMARA DE SEGURIDAD	03	-	TUBO CON GUÍA

NOTA

CAMARAS DE SEGURIDAD SE CONECTAN
ATRAVEZ DE TOMACORREINTES

PROPIETARIO:

PROYECTO:
VIVIENDA CHICHICASTENANGO

UBICACIÓN:

PLANIFICADO POR:
ING. JUANJO

EJECUTÓ:
CONSTRUCTORA DEL ATLANTICO

DIBUJÓ:
CONSTRUCTORA DEL ATLANTICO

OBSERVACIONES



CONTENIDO:

PLANTA
ESPECIALES

(F) ING. JUANJO


FECHA:
ENERO 2026

ESCALA:
INDICADA

CATEGORÍA

HOJA:

11/12

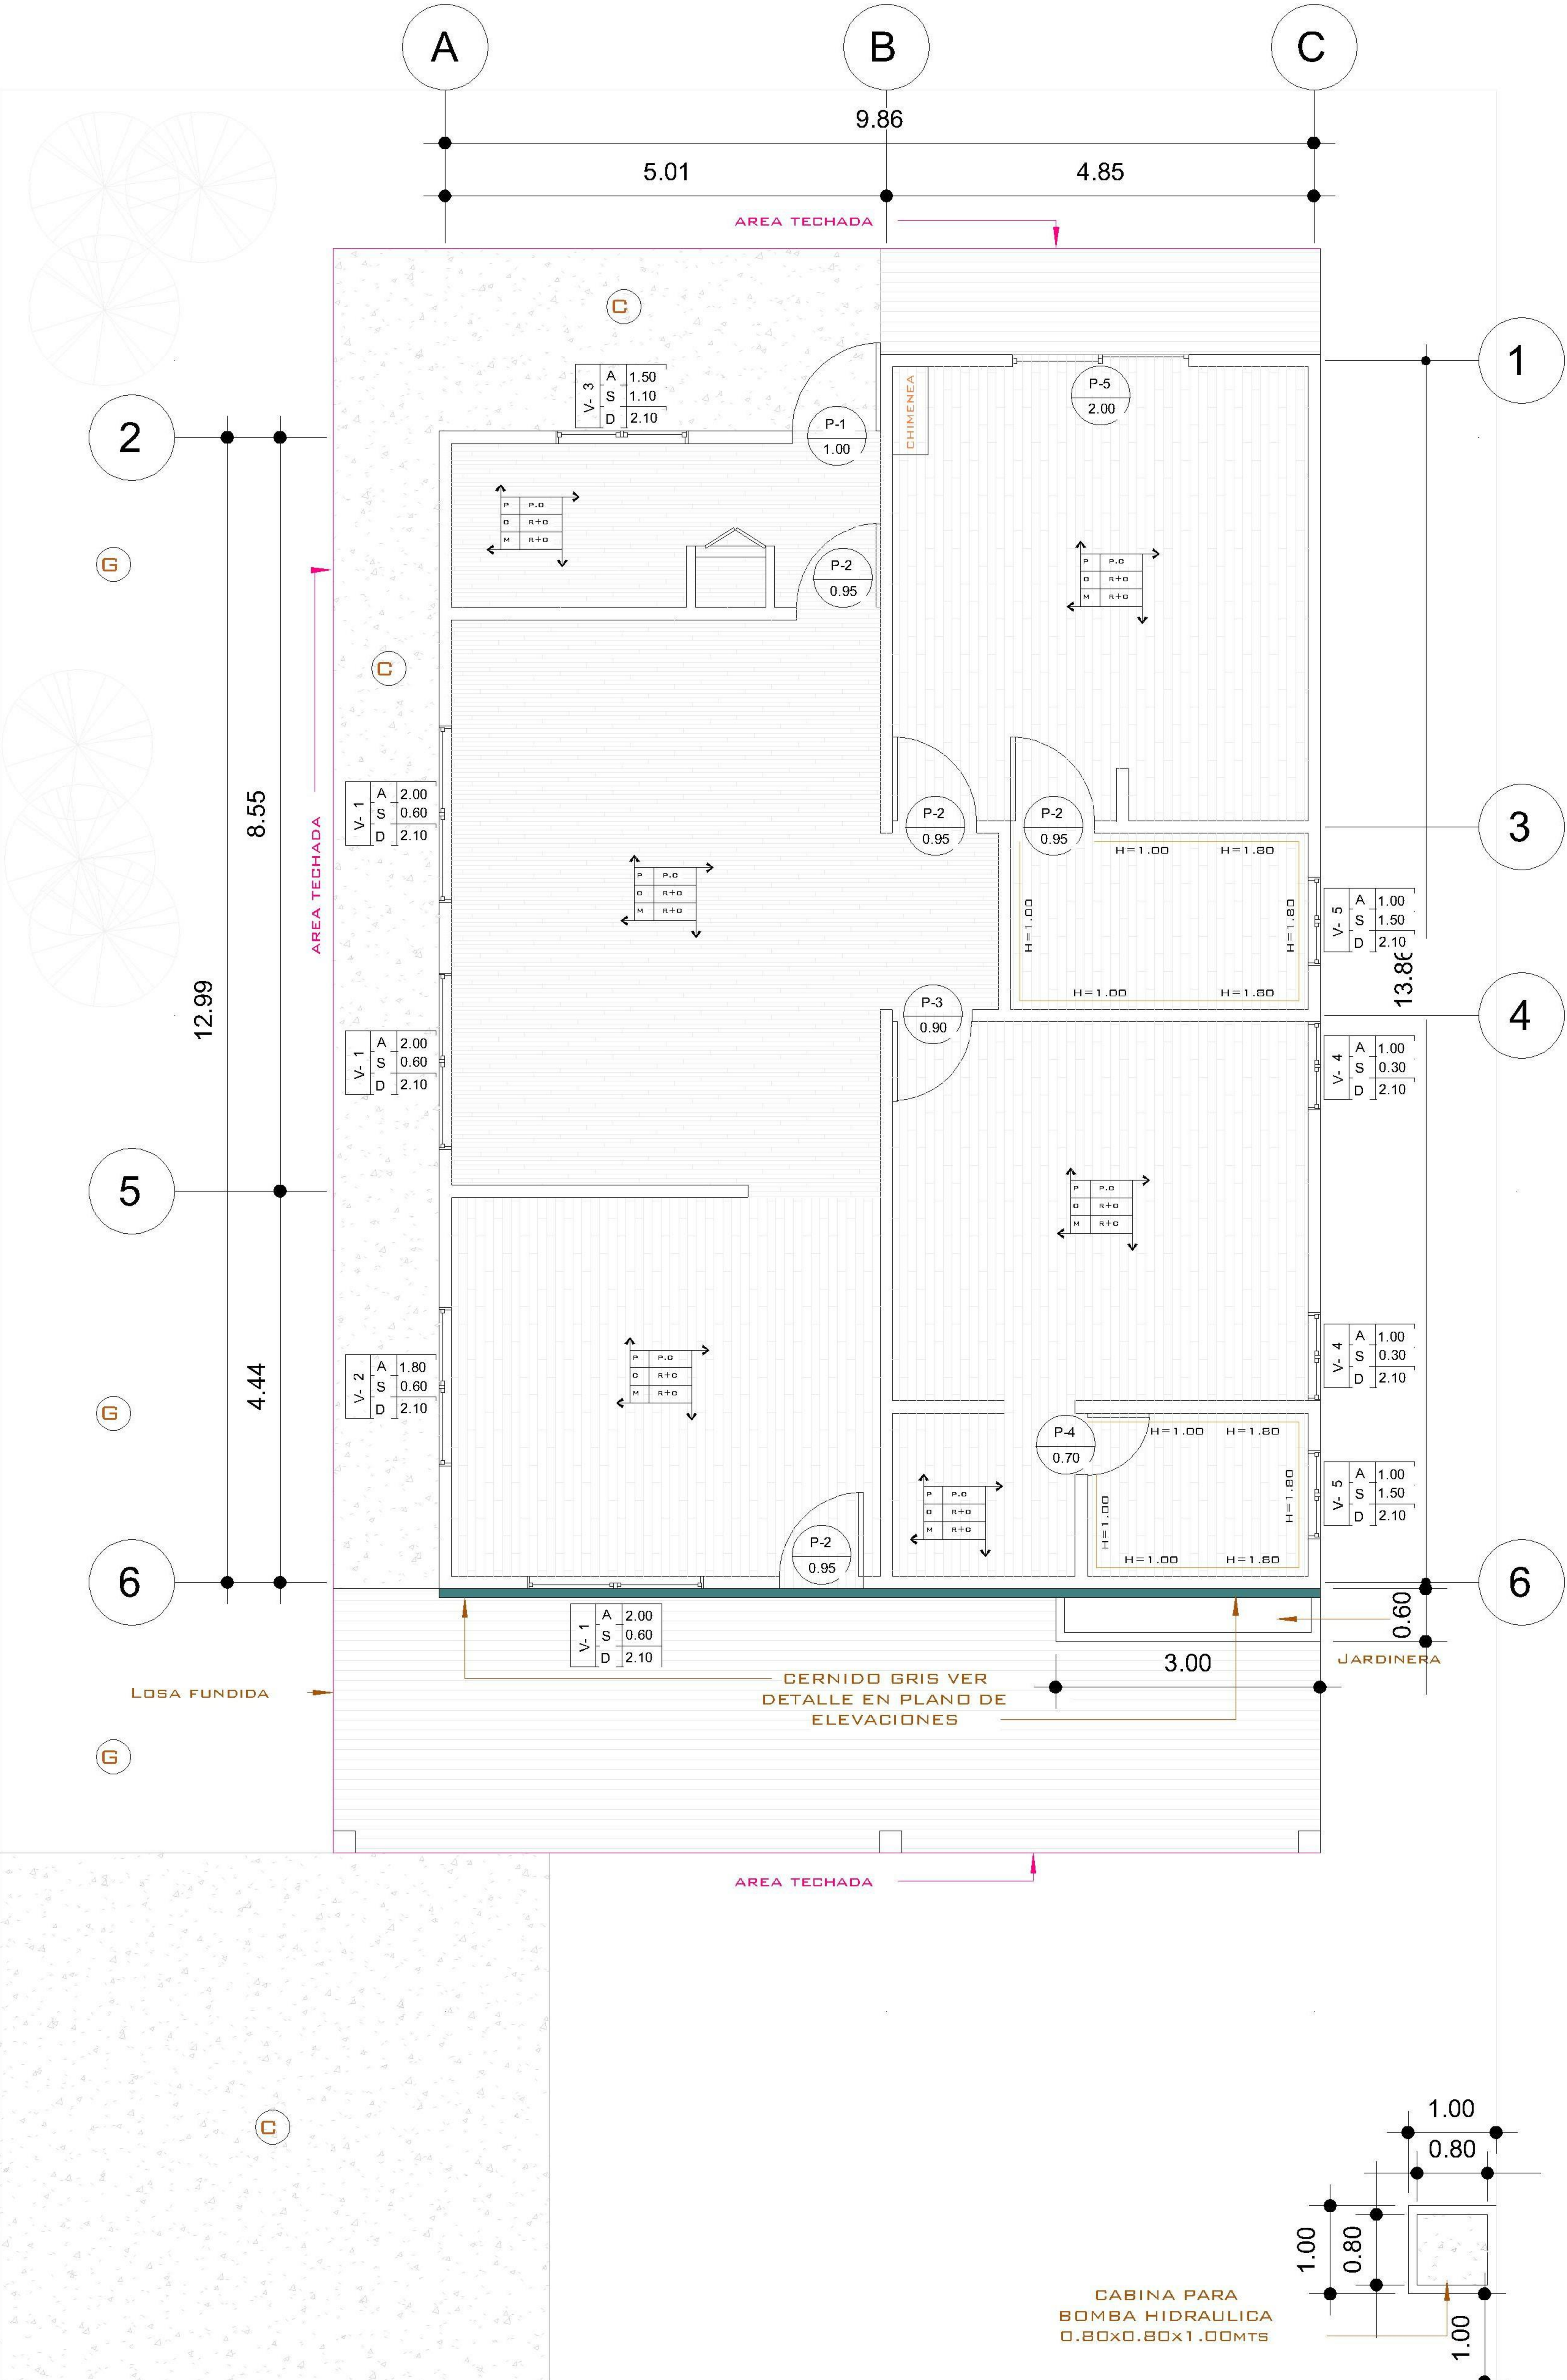

NOMENCLATURA	
R + C	REPELLO + CERNIDO
P. C	PISO CERÁMICO IMITACIÓN MADERA
T. C	TORTA DE CONCRETO
P. C. A	PISO CERÁMICO ANTIDESLIZANTE
A. H	AZULEJO EN BAÑO CON ALTURA INDICADA
1 A	AZULEJO EN BAÑO CON ALTURA INDICADA
A S D	ALTURA, SILLAR Y DINTEL DE VENTANA
P C M	ACABADO EN PISO, CIELO Y MURO
▲	REPELLO + CERNIDO DIRECTO EN MURO
▲	REPELLO GRIS DIRECTO EN MURO

PLANILLA DE PUERTAS					
TIPO	CANTIDAD	ANCHO	ALTO	ACABADO	SISTEMA
P1	1	1.00	2.10	Enchapada	Abatible
P2	4	0.95	2.10	Enchapada	Abatible
P3	1	0.90	2.10	Enchapada	Abatible
P4	1	0.70	2.10	Enchapada	Abatible
P5	1	2.00	2.10	pvc blanco + vidrio	Corrediza
Total general: 8					

PLANILLA DE VENTANAS							
TIPO	CANTIDAD	ANCHO	ALTO	SILLAR	DINTEL	ACABADO	SISTEMA
1	3	2.00	1.50	0.60	2.10	pvc blanco + vidrio	corrediza
2	1	1.80	1.50	0.60	2.10	pvc blanco + vidrio	corrediza
3	1	1.50	1.00	1.10	2.10	pvc blanco + vidrio	corrediza
4	2	1.00	1.80	0.30	2.10	pvc blanco + vidrio	corrediza
5	2	1.00	0.60	1.50	2.10	pvc blanco + vidrio	corrediza
Total general: 9							

PROPIETARIO:

PROYECTO:
VIVIENDA CHICHICASTENANGO

UBICACIÓN:

PLANIFICADO POR:
ING. JUANJO

EJECUTÓ:
CONSTRUCTORA DEL ATLANTICO

DIBUJÓ:
CONSTRUCTORA DEL ATLANTICO

OBSERVACIONES



CONTENIDO:

PLANTA DE ACABADOS

(F) ING. JUANJO

FECHA:
ENERO 2026

ESCALA:
INDICADA

CATEGORÍA

HOJA:
12/12